
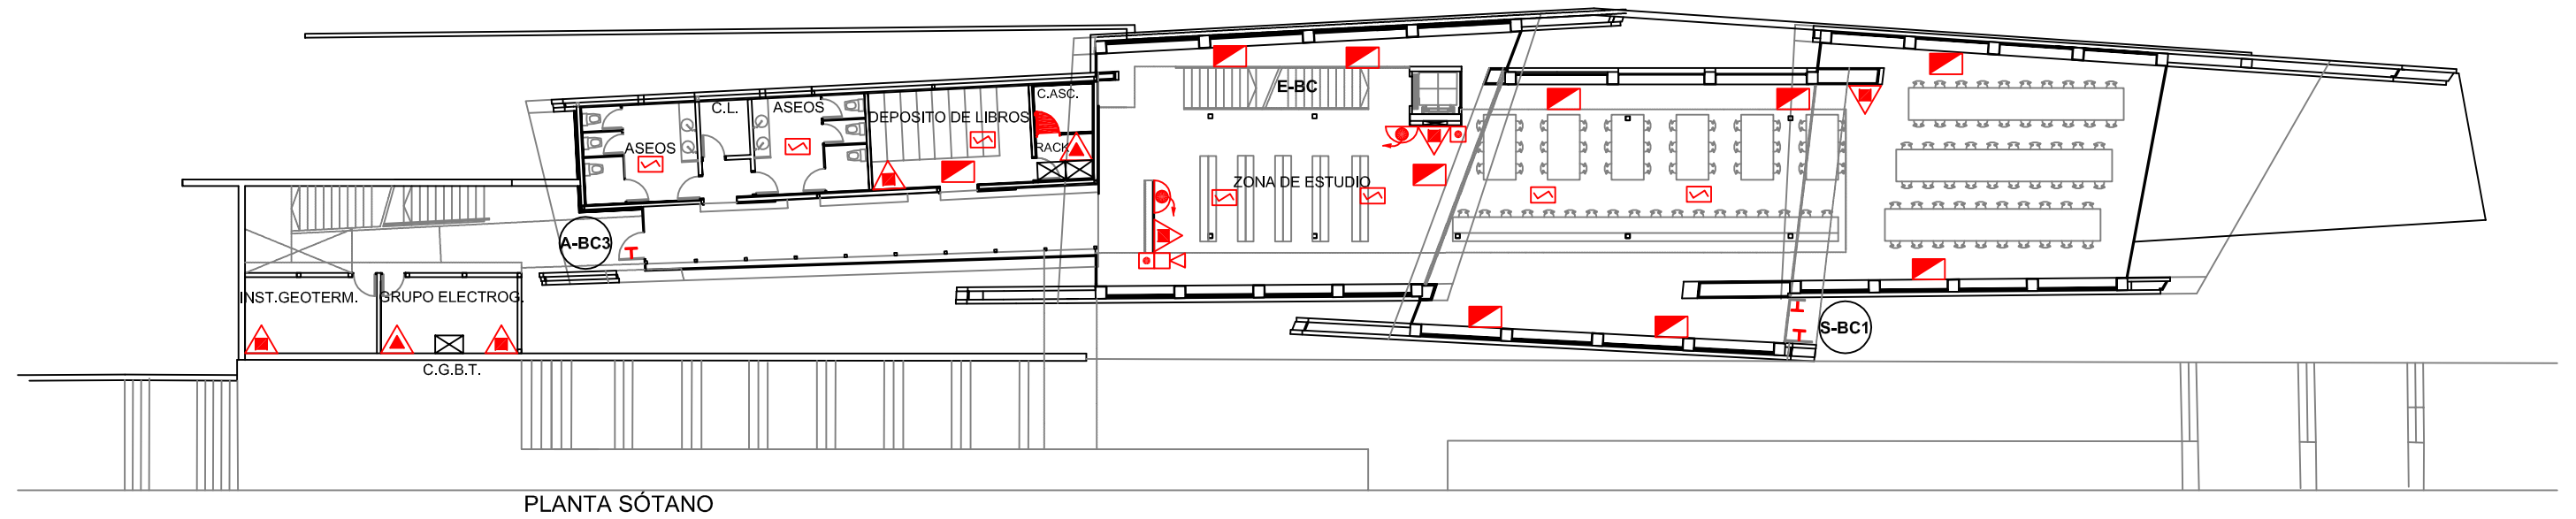


PLANTA PRIMERA


LEYENDA			
SIMBOLOGÍA	DENOMINACIÓN	SIMBOLOGÍA	DENOMINACIÓN
E	NOMENCLATURA ESCALERAS		EXTINTOR DE POLVO
	PUERTA CON ANTIPÁTICO		BOCA DE INCENDIOS EQUIPADA
	DETECTOR ÓPTICO DE INCENDIOS		SIRENA
	LUMINARIA DE EMERGENCIA		PULSADOR MANUAL DE ALARMA

Edificios de Ciencias Experimentales: Facultades de Biología, Química y C.C. del Mar BIBLIOTECA DE CIENCIAS		 UNIVERSIDADE DE VIGO	
Documento: PLAN DE AUTOPROTECCIÓN		CAPITULO 4 MEDIOS DE P.C.I.	
Escala: 1/250		Revisión: 0	
Nº de plano: 14		Fecha: NOV.-2010	
Delineación: Natalia Montero Arribas		Planta: PRIMERA	
			

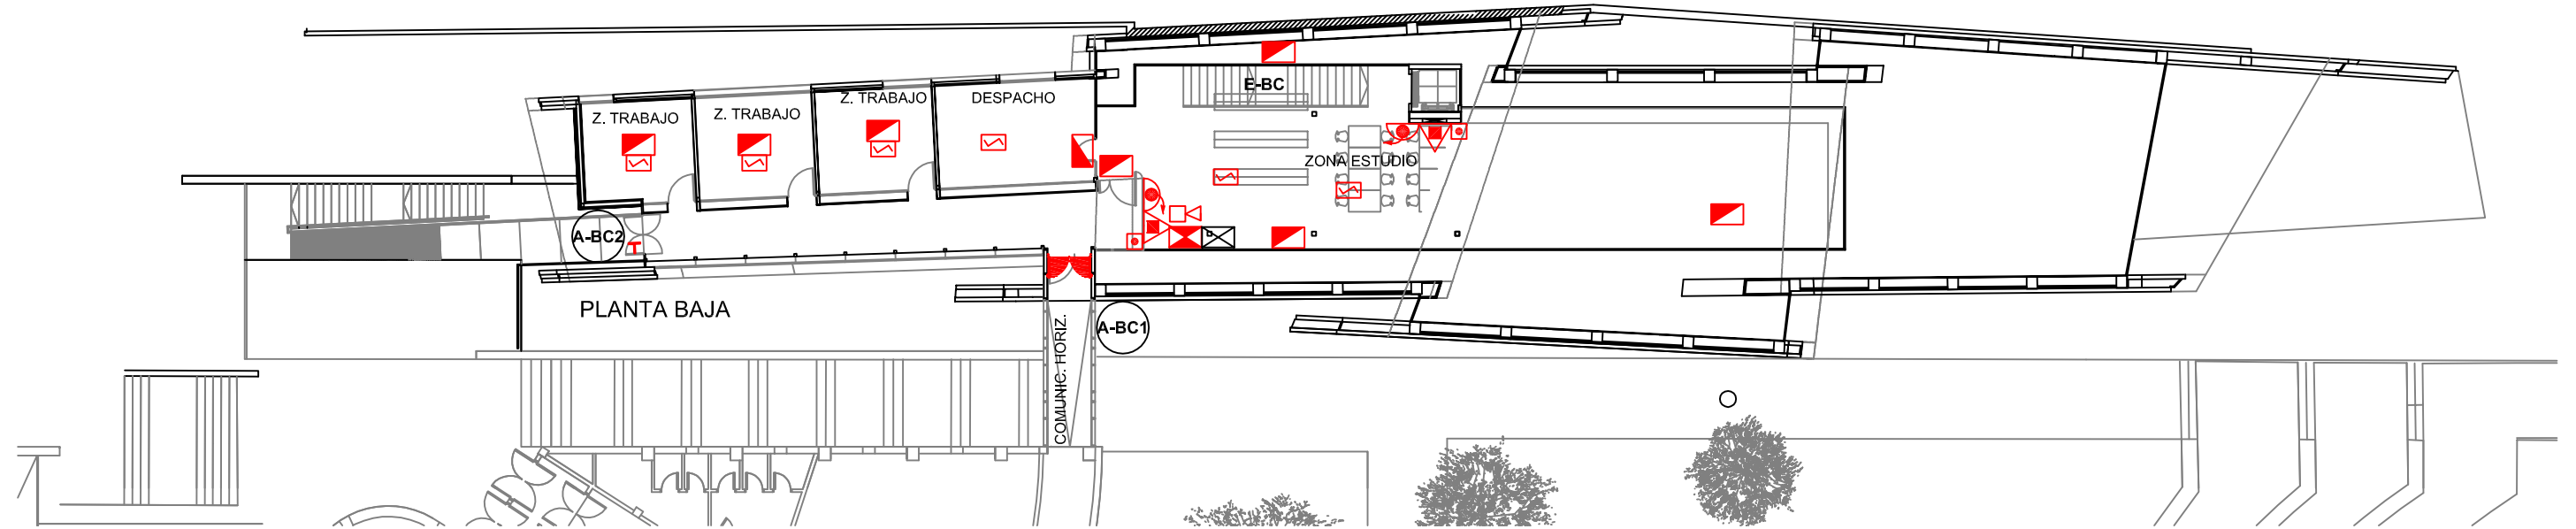

LEYENDA			
SIMBOLOGÍA	DENOMINACIÓN	SIMBOLOGÍA	DENOMINACIÓN
	ACCESOS		LUMINARIA DE EMERGENCIA
	SALIDAS		EXTINTOR DE POLVO
	NOMENCLATURA ESCALERAS		EXTINTOR DE CO2
	CUADRO ELÉCTRICO		BOCA DE INCENDIOS EQUIPADA
	PUERTA RF		SIRENA
	PUERTA CON ANTIPÁNICO		PULSADOR MANUAL DE ALARMA
	DETECTOR ÓPTICO DE INCENDIOS		CENTRAL DE ALARMAS

Edificios de Ciencias Experimentales: Facultades de Biología, Química y C.C. del Mar BIBLIOTECA DE CIENCIAS		UNIVERSIDADE DE VIGO	
Documento: PLAN DE AUTOPROTECCIÓN		CAPITULO 4 MEDIOS DE P.C.I.	Planta: BAJA Y SÓTANO Autor:
Escala: 1/250	Revisión: 0	Nº de plano: 15	Fecha: NOV.-2010 Delineación: Natalia Montero Arribas


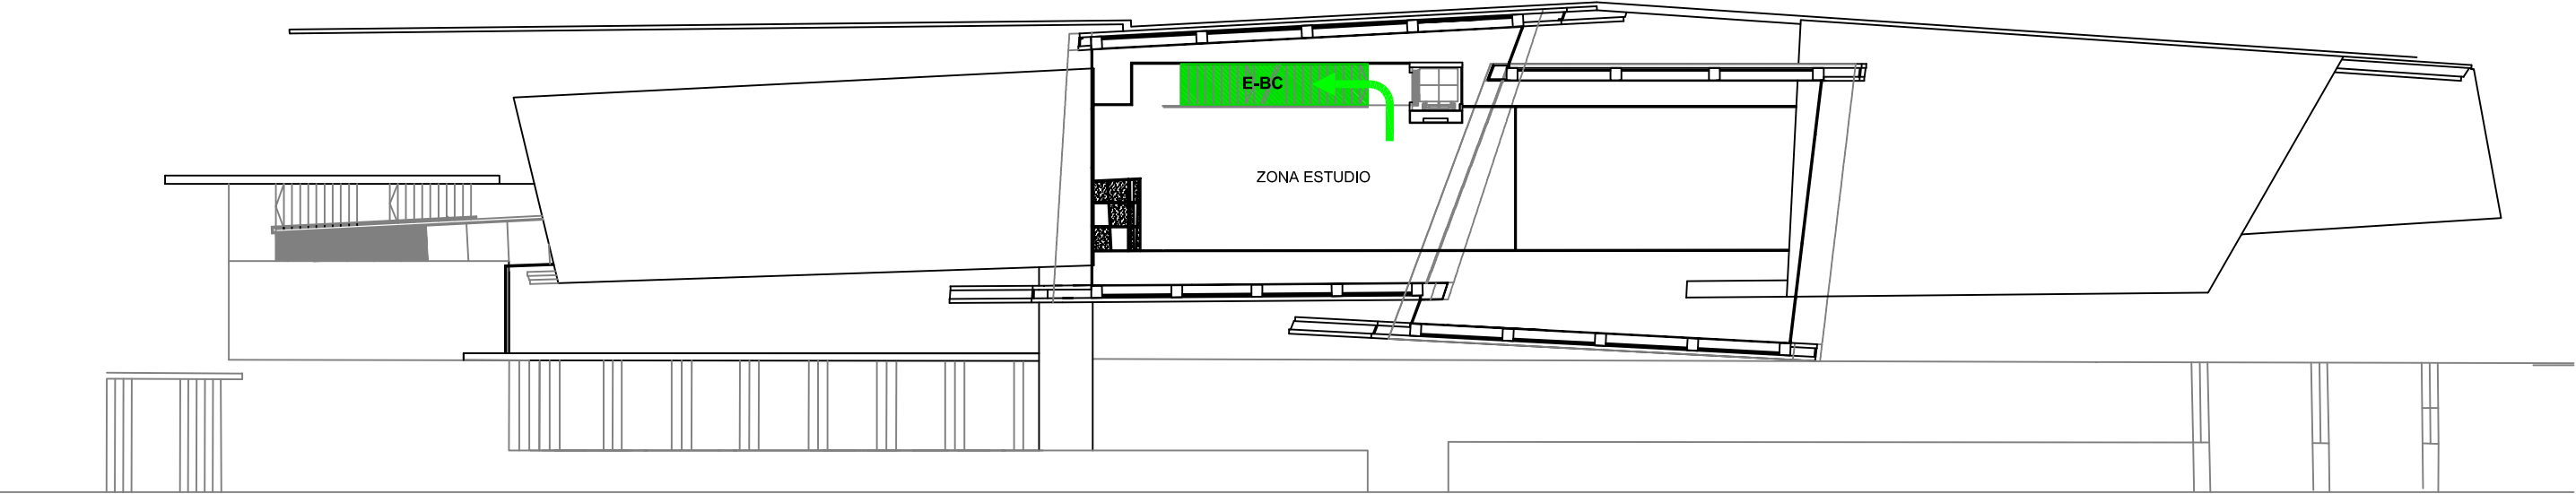


PLANTA PRIMERA
OCUPACIÓN TEÓRICA MÁX.: 30 Personas

LEYENDA	
SIMBOLOGÍA	DENOMINACIÓN
E	NOMENCLATURA ESCALERAS
	PUERTA CON ANTIPÁTICO

LEYENDA	
SIMBOLOGÍA	DENOMINACIÓN
	RECORRIDO PRINCIPAL


Edificios de Ciencias Experimentales: Facultades de Biología, Química y C.C. del Mar BIBLIOTECA DE CIENCIAS		 UNIVERSIDADE DE VIGO	
Documento: PLAN DE AUTOPROTECCIÓN		CAPITULO 4 RECORRIDOS DE EVACUACIÓN	
Escala: 1/250		Revisión: 0	Nº de plano: 29
Fecha: NOV.-2010		Delineación: Natalia Montero Arribas	
		Planta: PRIMERA	
			

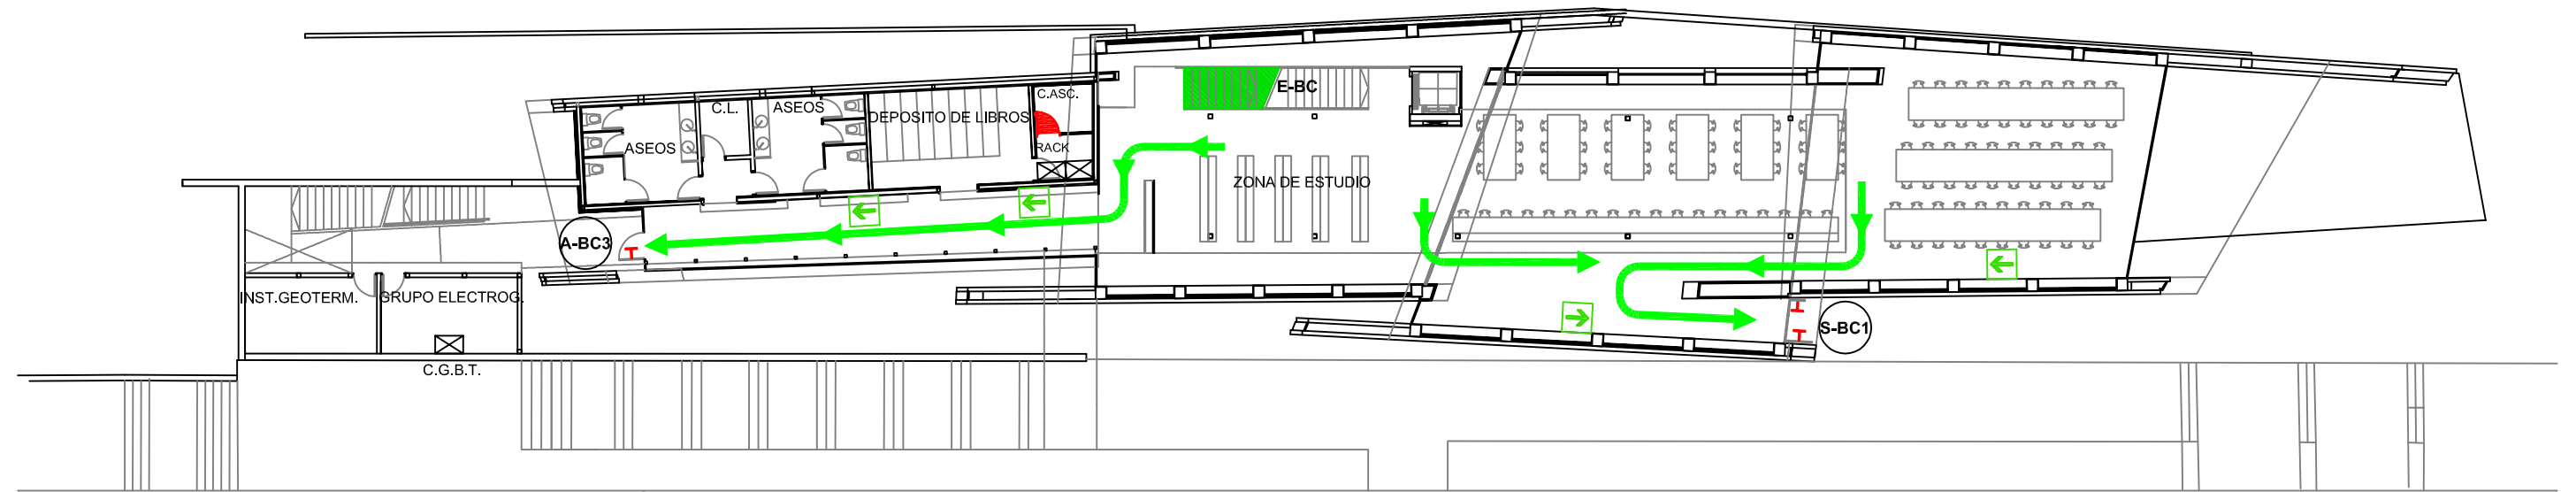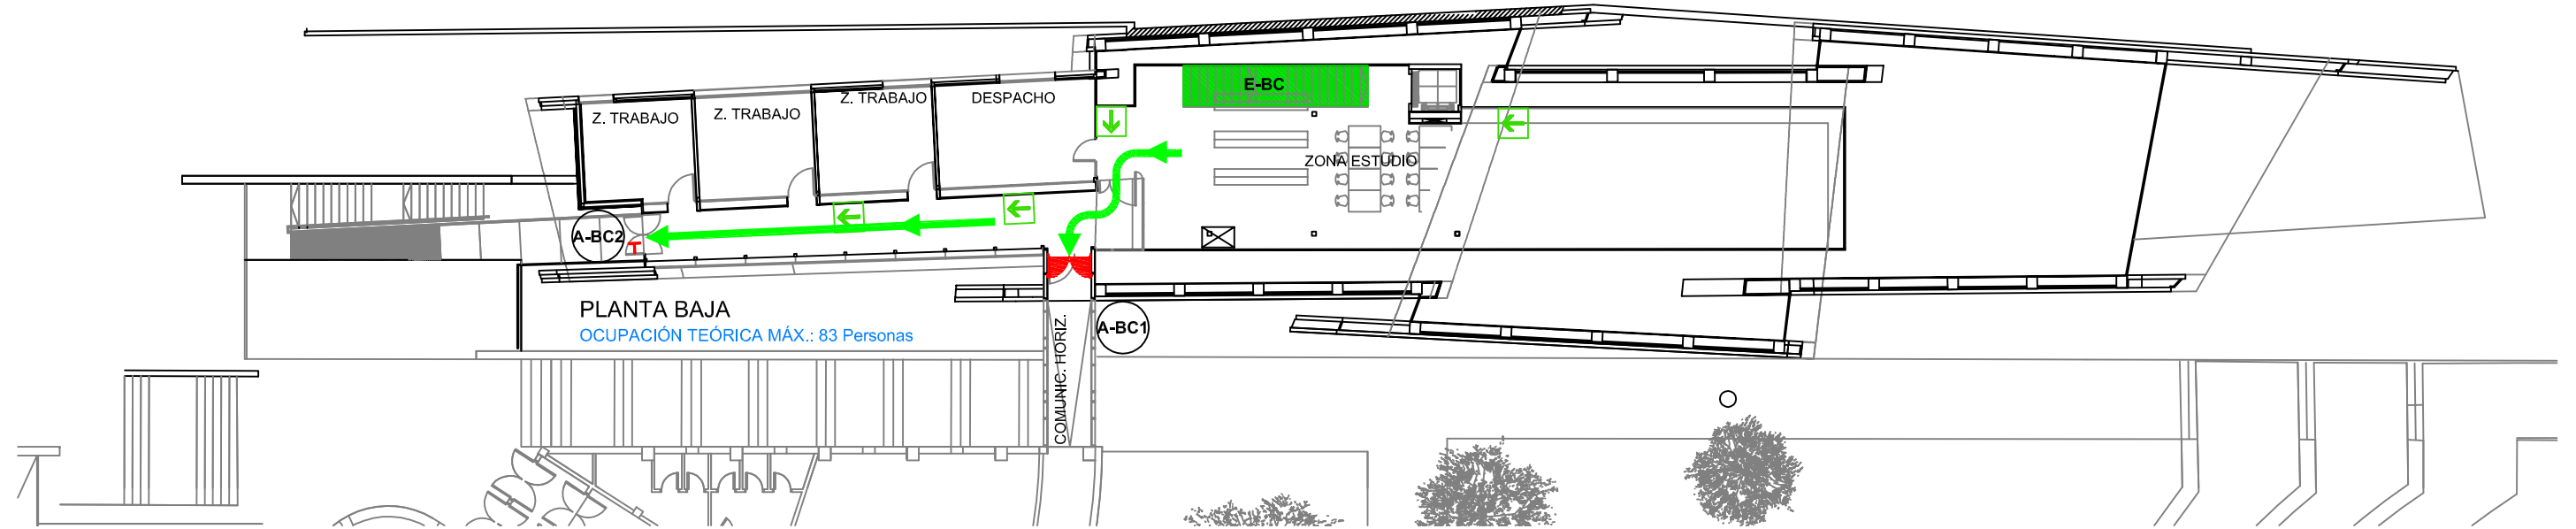

LEYENDA	
SIMBOLOGÍA	DENOMINACIÓN
(A)	ACCESOS
(S)	SALIDAS
E	NOMENCLATURA ESCALERAS
⊠	CUADRO ELÉCTRICO
🚪	PUERTA RF
🚪	PUERTA CON ANTIPÁTICO

LEYENDA	
SIMBOLOGÍA	DENOMINACIÓN
➡	DIRECCIÓN SALIDA
➡	RECORRIDO PRINCIPAL

Edificios de Ciencias Experimentales: Facultades de Biología, Química y C.C. del Mar BIBLIOTECA DE CIENCIAS		 UNIVERSIDADE DE VIGO	
Documento: PLAN DE AUTOPROTECCIÓN		CAPITULO 4 RECORRIDOS DE EVACUACIÓN	
Escala: 1/250		Revisión: 0	
Nº de plano: 30		Fecha: NOV.-2010	
		Delineación: Natalia Montero Arribas	
		Autor: 	


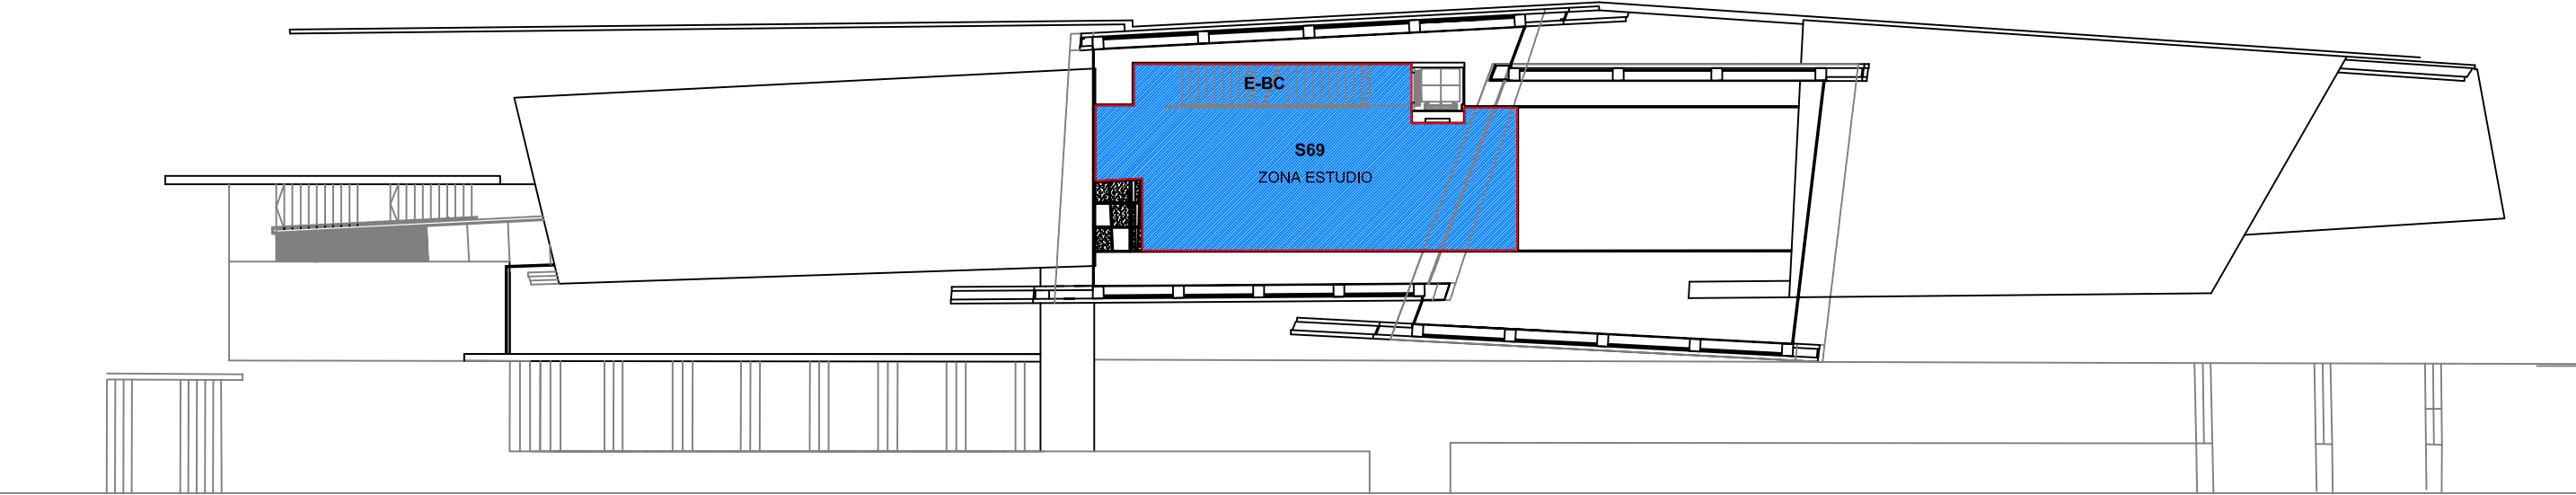


PLANTA PRIMERA

LEYENDA	
SIMBOLOGÍA	DENOMINACIÓN
E	NOMENCLATURA ESCALERAS
	PUERTA CON ANTIPÁNICO

LEYENDA	
	SECTOR 69

Edificios de Ciencias Experimentales: Facultades de Biología, Química y C.C. del Mar BIBLIOTECA DE CIENCIAS		 UNIVERSIDADE DE VIGO	
Documento: PLAN DE AUTOPROTECCIÓN		CAPITULO 4 SECTORIZACIÓN	
Escala: 1/250		Revisión: 0	Nº de plano: 44
Fecha: NOV.-2010		Delineación: Natalia Montero Arribas	
		Planta: PRIMERA	
			

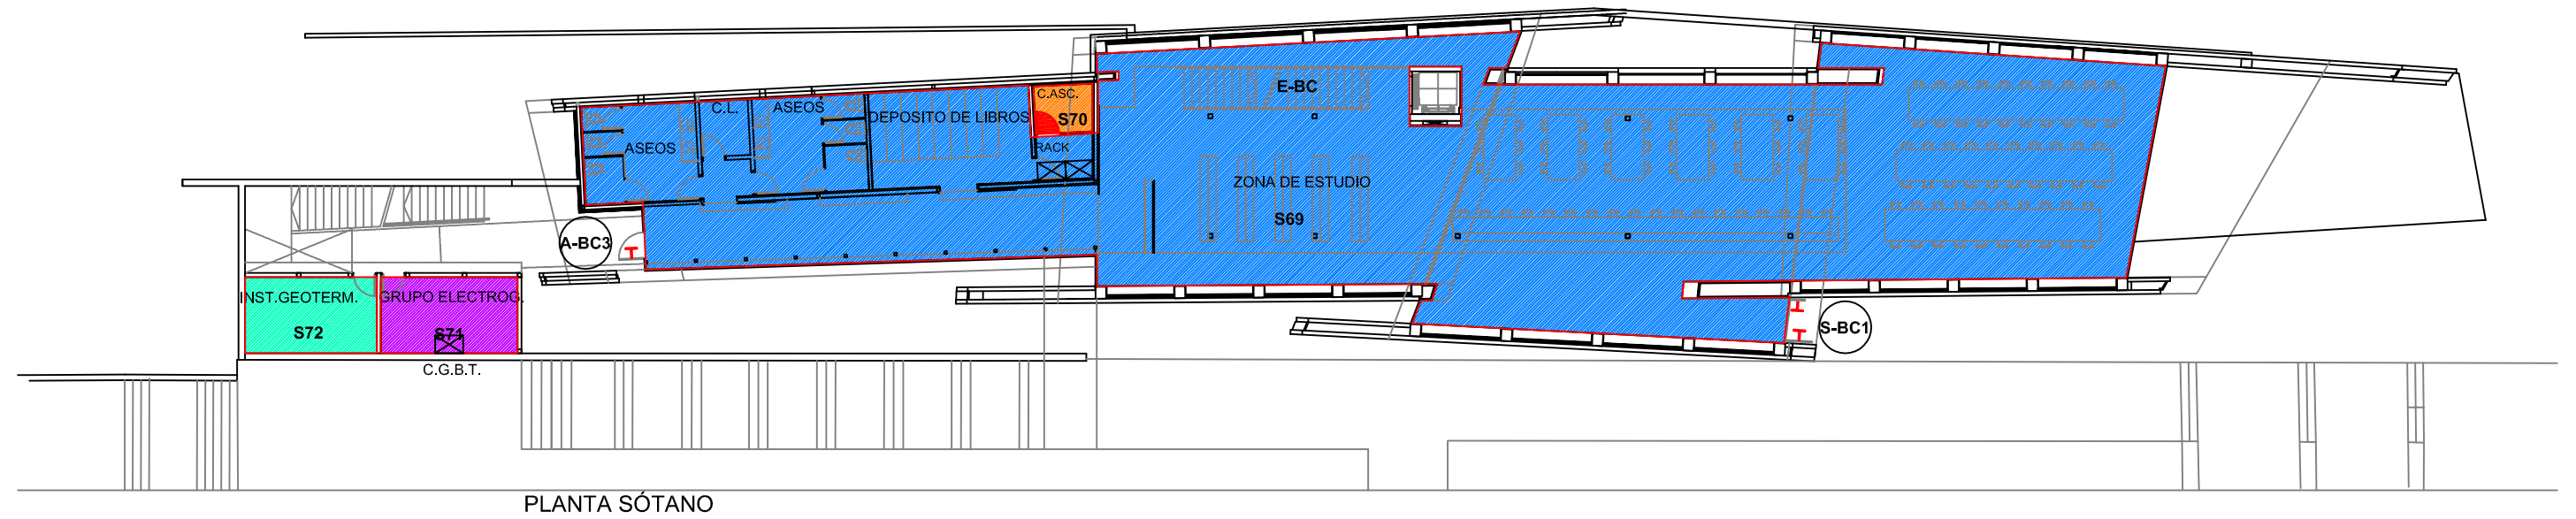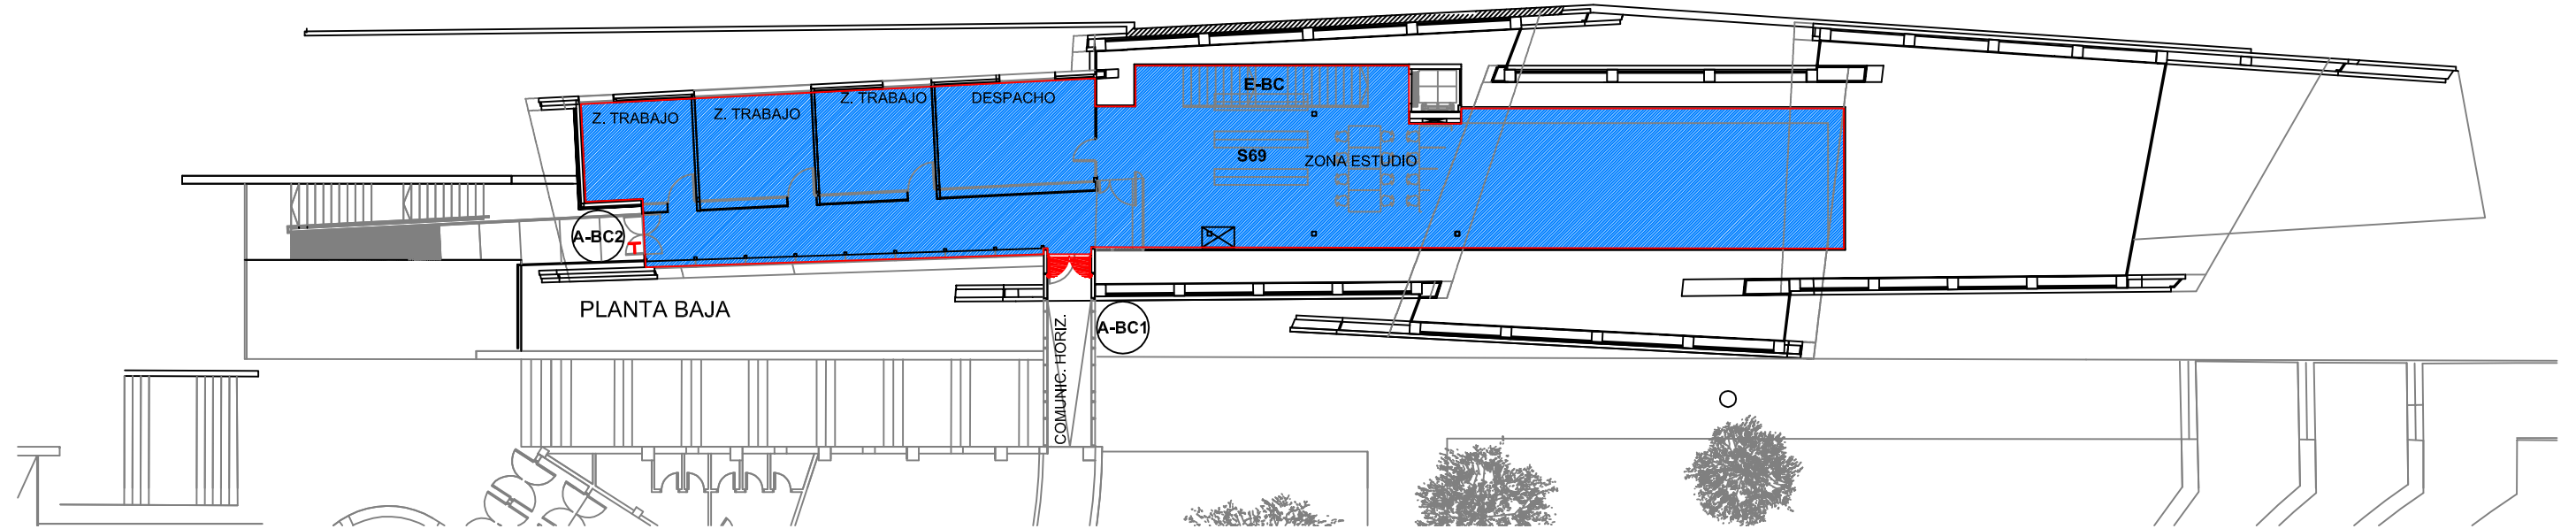

LEYENDA	
SIMBOLOGÍA	DENOMINACIÓN
A	ACCESOS
S	SALIDAS
E	NOMENCLATURA ESCALERAS
⊠	CUADRO ELÉCTRICO
⬮	PUERTA RF
H	PUERTA CON ANTIPÁTICO

LEYENDA			
■	SECTOR 69	■	SECTOR 71
■	SECTOR 70	■	SECTOR 72

Edificios de Ciencias Experimentales: Facultades de Biología, Química y C.C. del Mar BIBLIOTECA DE CIENCIAS		 UNIVERSIDADE DE VIGO	
Documento: PLAN DE AUTOPROTECCIÓN		CAPITULO 4 SECTORIZACIÓN	
Escala: 1/250	Revisión: 0	Nº de plano: 45	Fecha: NOV.-2010
Delineación: Natalia Montero Arribas		Planta: BAJA Y SÓTANO Autor: 	