

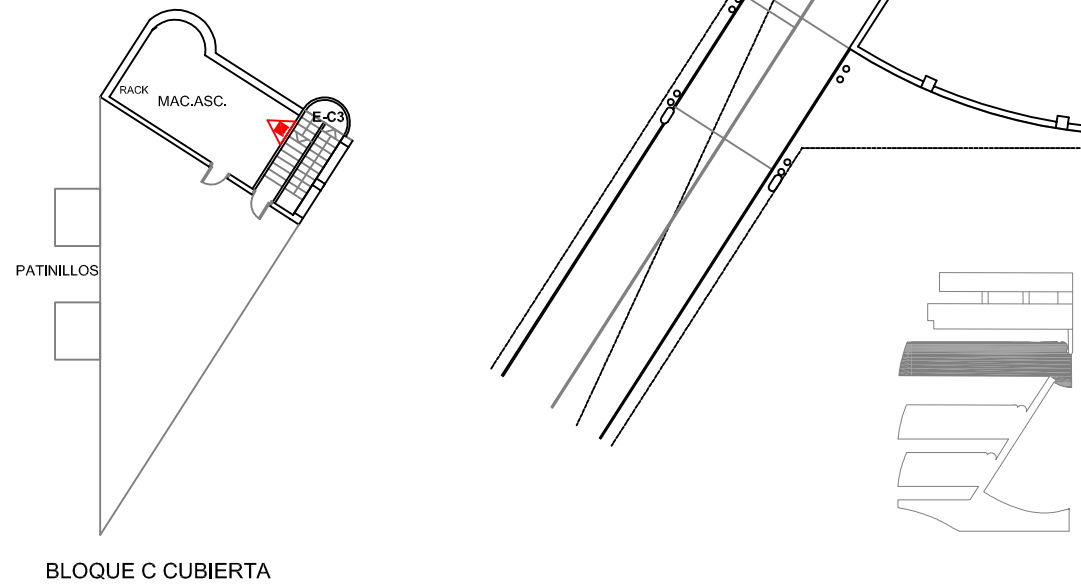


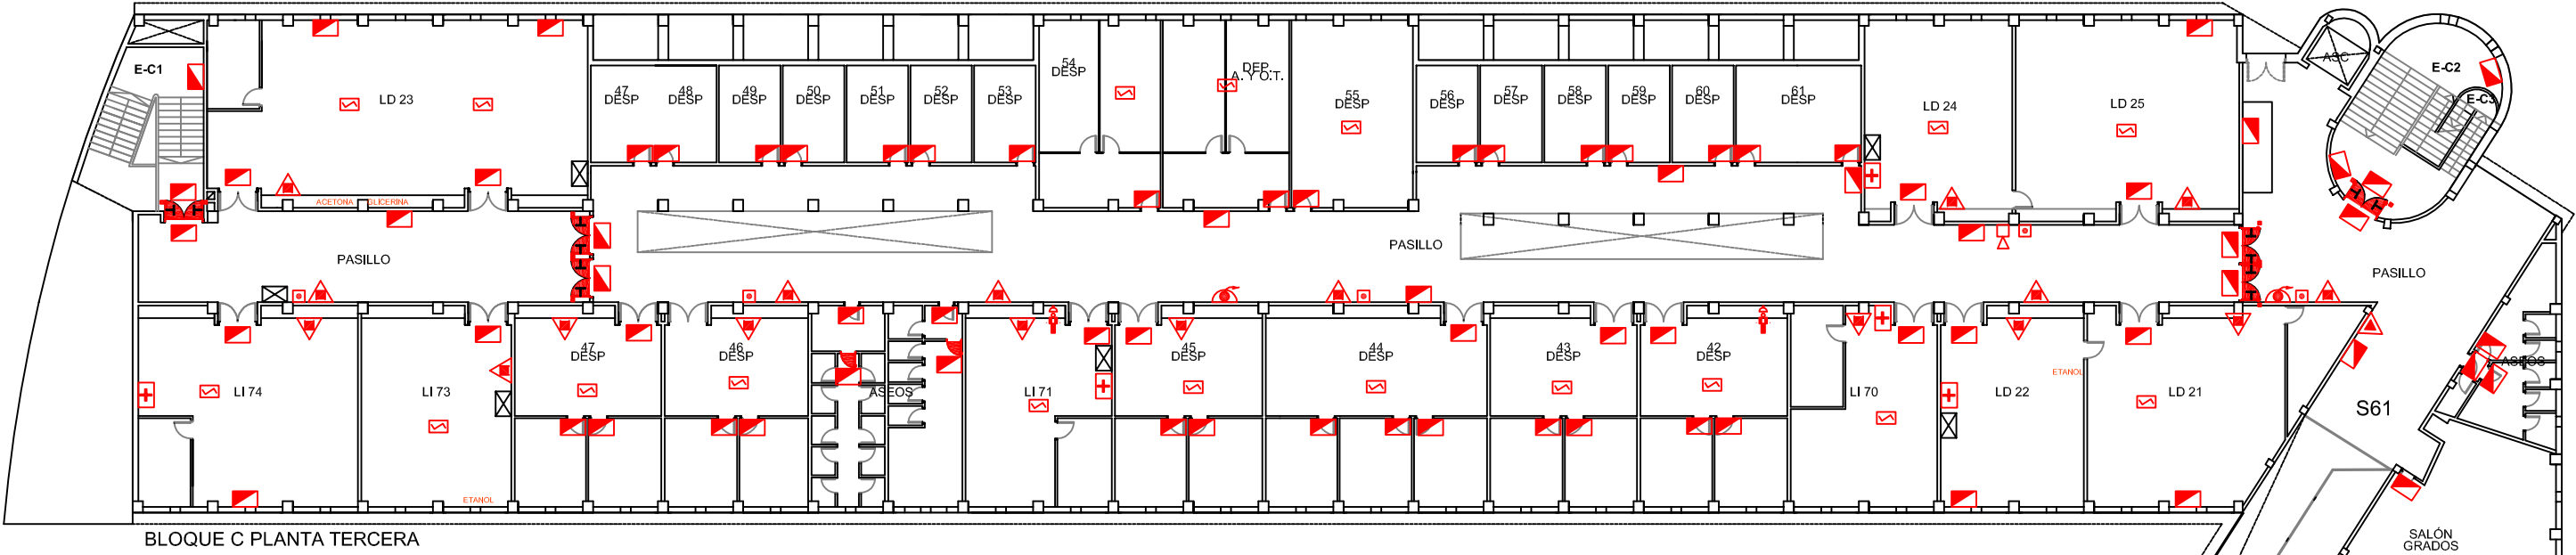

LEYENDA	
SIMBOLOGÍA	DENOMINACIÓN
E	NOMENCLATURA ESCALERAS
⊠	CUADRO ELÉCTRICO
⬇	PUERTA RF
⬆	PUERTA RF CON ANTIPÁTICO
⬇	RETENEDORES EN PUERTA
⬆	EXTINTOR DE POLVO
⬆	EXTINTOR DE CO2
⬆	BOCA DE INCENDIOS EQUIPADA
⬆	DETECTOR ÓPTICO DE INCENDIOS
⬆	LUMINARIA DE EMERGENCIA
⬆	SIRENA
⬆	PULSADOR MANUAL DE ALARMA
⬆	BOTIQUÍN
⬆	DUCHA DE EMERGENCIA

Edificios de Ciencias Experimentales: Facultades de Biología, Química y C.C. del Mar BLOQUE C		 UNIVERSIDADE DE VIGO	
Documento: PLAN DE AUTOPROTECCIÓN		CAPITULO 4 MEDIOS DE P.C.I.	
Escala: 1/300		Revisión: 0	
Nº de plano: 6		Fecha: NOV.-2010	
Delineación: Natalia Montero Arribas		Planta: TERCERA Y CUB.	
		Autor: 	

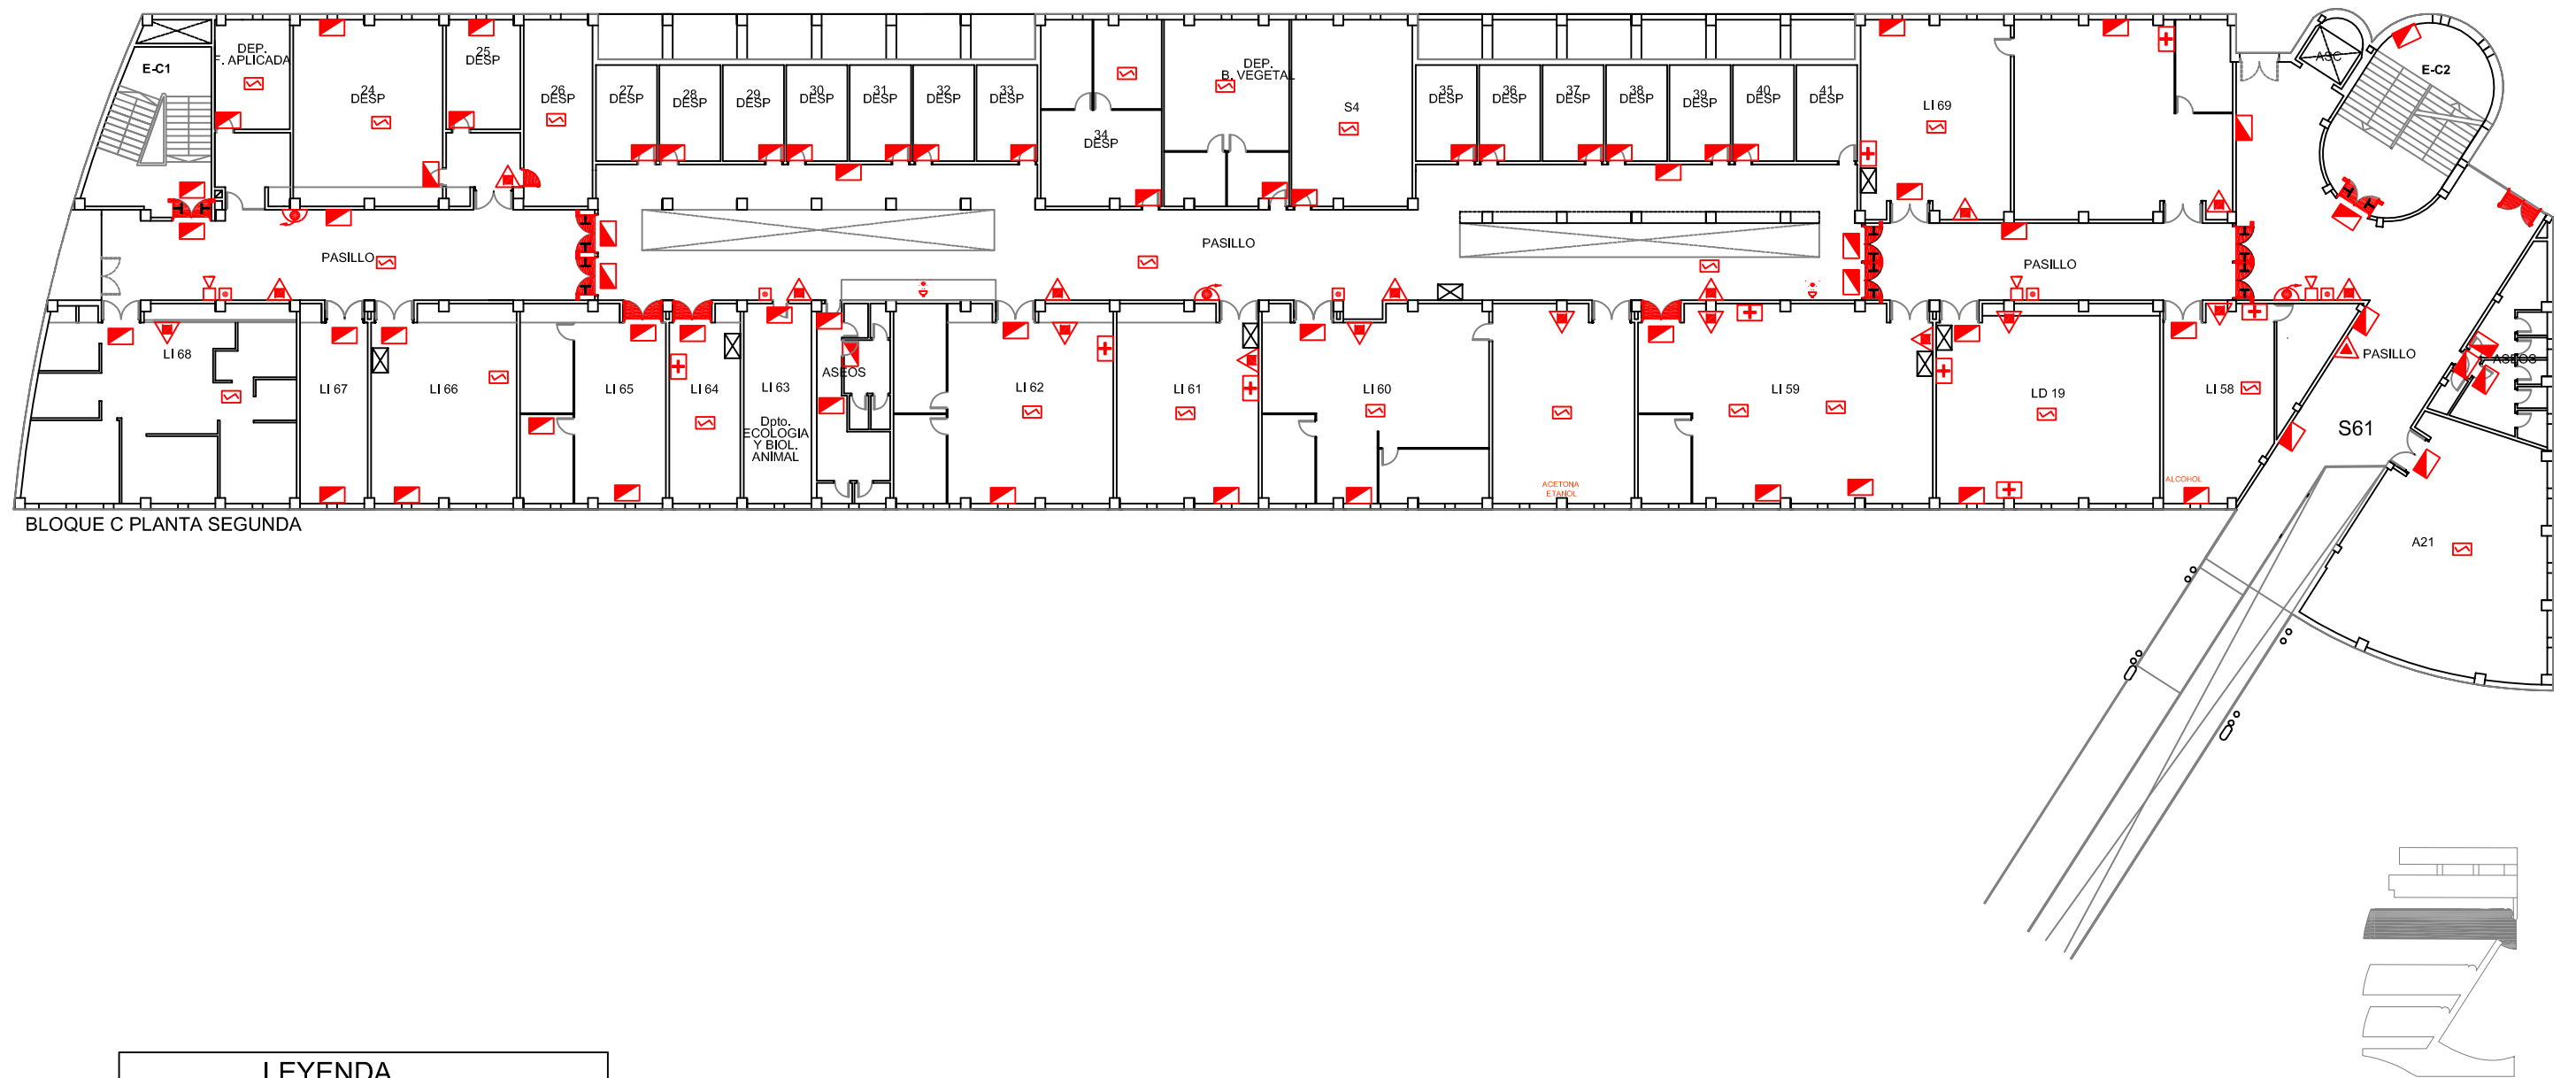

BLOQUE C PLANTA SEGUNDA

LEYENDA	
SIMBOLOGÍA	DENOMINACIÓN
E	NOMENCLATURA ESCALERAS
⊠	CUADRO ELÉCTRICO
🚪	PUERTA RF
🚪	PUERTA RF CON ANTIPÁTICO
🚪	RETENEDORES EN PUERTA
🔥	EXTINTOR DE POLVO
🔥	EXTINTOR DE CO2
👁	BOCA DE INCENDIOS EQUIPADA
📡	DETECTOR ÓPTICO DE INCENDIOS
📡	LUMINARIA DE EMERGENCIA
📡	SIRENA
📡	PULSADOR MANUAL DE ALARMA
📡	BOTIQUÍN
📡	LAVAJOS DE EMERGENCIA

Edificios de Ciencias Experimentales:
Facultades de Biología, Química y C.C. del Mar
BLOQUE C



UNIVERSIDADE DE VIGO

Documento:
PLAN DE AUTOPROTECCIÓN

CAPITULO 4
MEDIOS DE P.C.I.

Planta:
SEGUNDA

Escala:
1/300

Revisión:
0


Nº de plano:
7

Fecha:
NOV.-2010

Delineación:
Natalia Montero Arribas

Autor:



REVISIÓN Y
CONSERVACIÓN
CONTINUADA

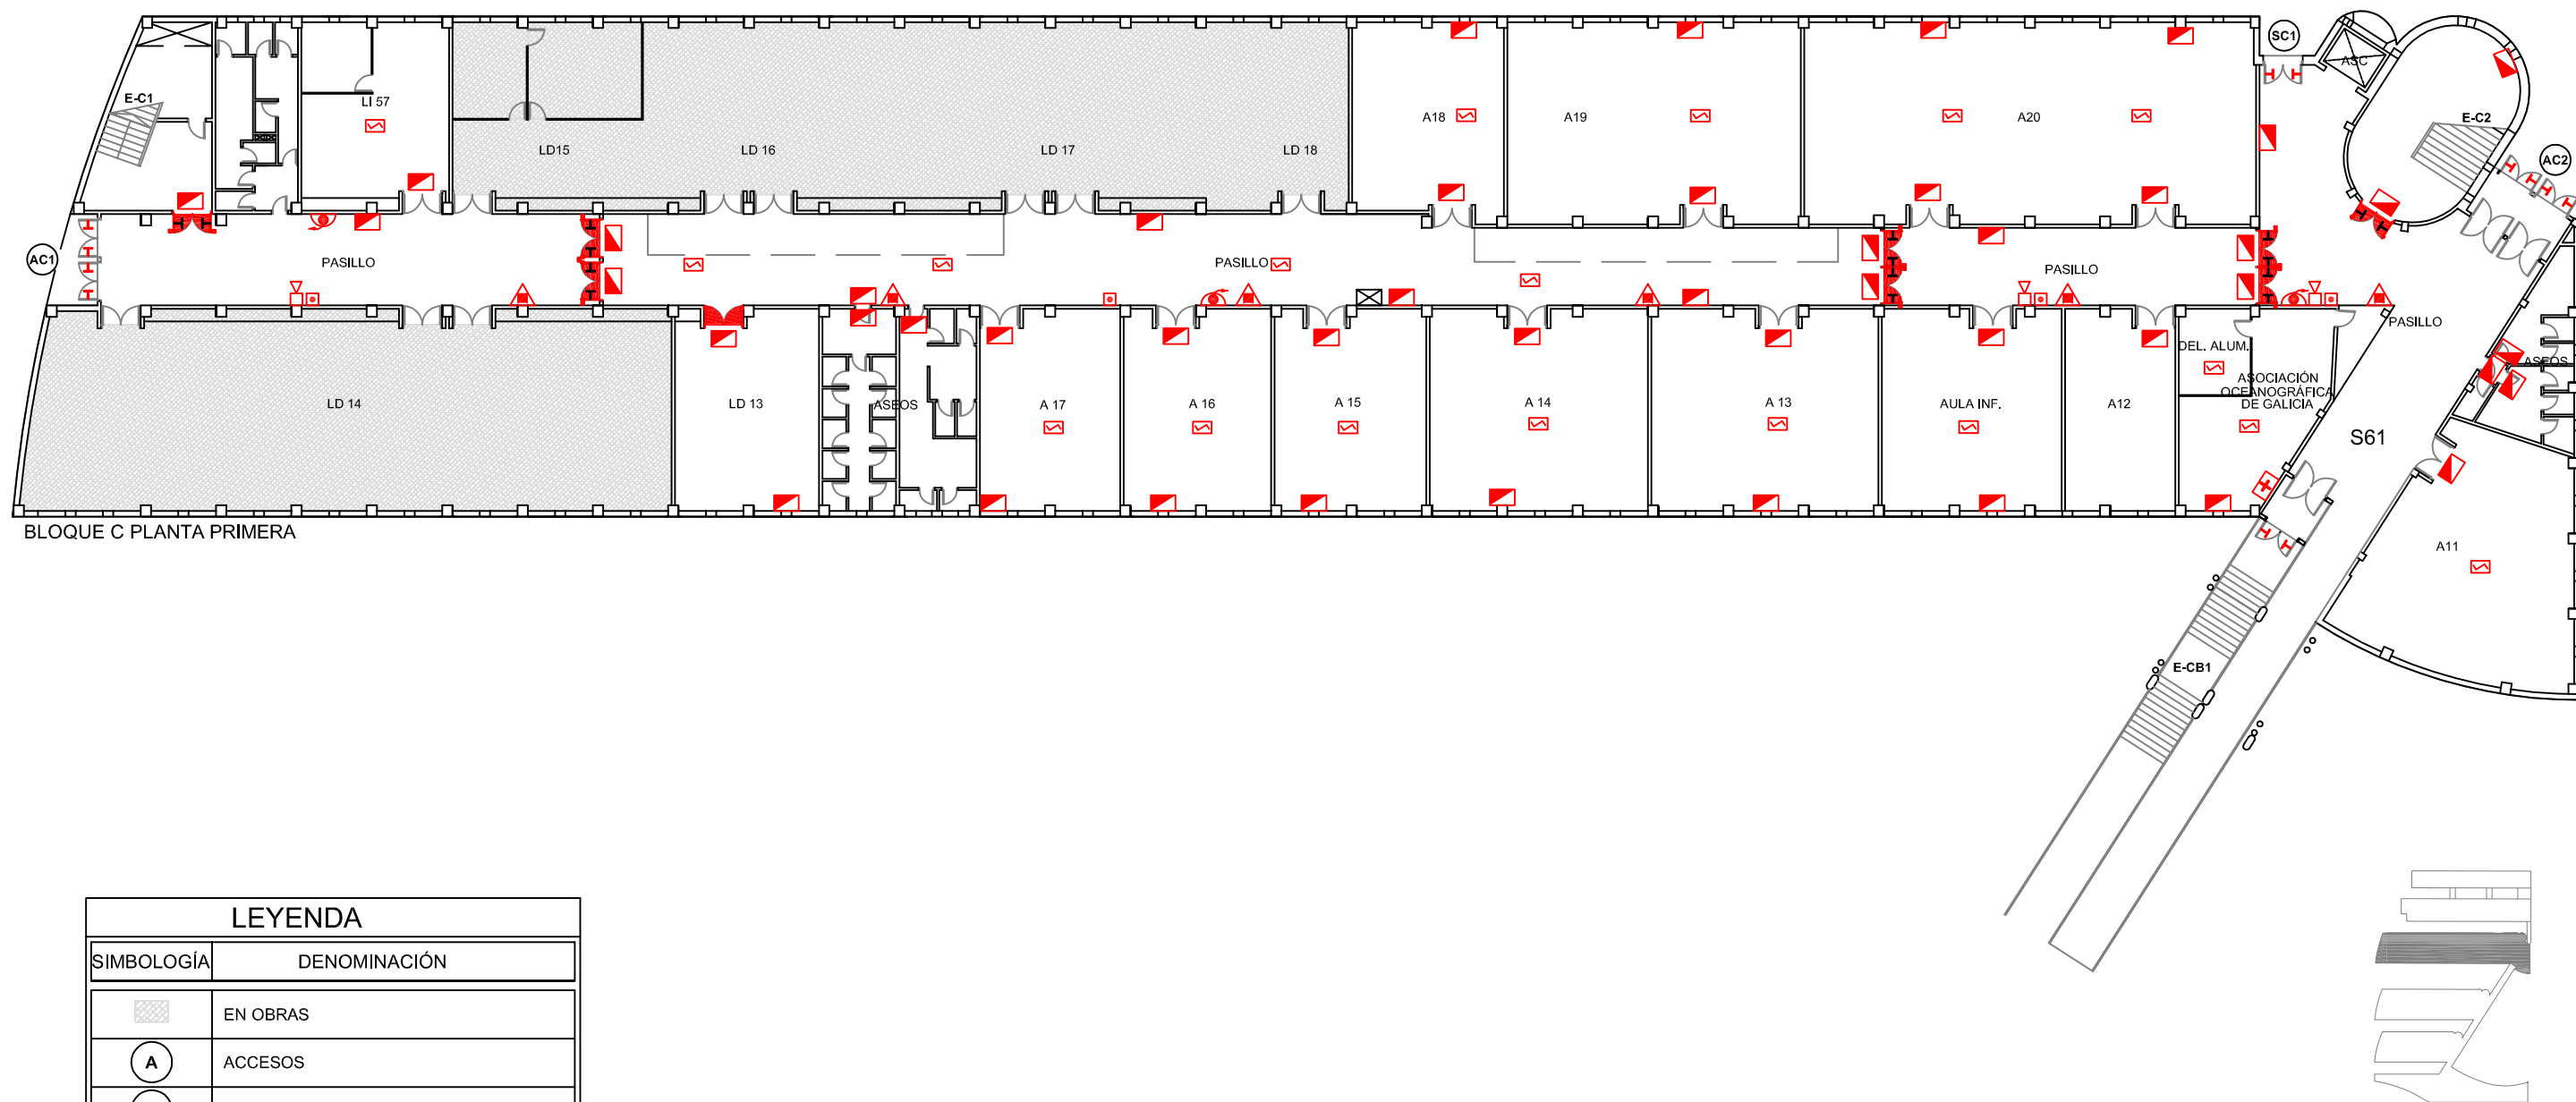

BLOQUE C PLANTA PRIMERA

LEYENDA	
SIMBOLOGÍA	DENOMINACIÓN
	EN OBRAS
	ACCESOS
	SALIDAS
	NOMENCLATURA ESCALERAS
	CUADRO ELÉCTRICO
	PUERTA RF
	PUERTA RF CON ANTIPÁTICO
	RETENEDORES EN PUERTA
	PUERTA CON ANTIPÁTICO
	EXTINTOR DE POLVO
	BOCA DE INCENDIOS EQUIPADA
	DETECTOR ÓPTICO DE INCENDIOS
	LUMINARIA DE EMERGENCIA
	SIRENA
	PULSADOR MANUAL DE ALARMA
	BOTIQUÍN
	LAVAJOS DE EMERGENCIA


Edificios de Ciencias Experimentales: Facultades de Biología, Química y C.C. del Mar BLOQUE C		 UNIVERSIDADE DE VIGO	
Documento: PLAN DE AUTOPROTECCIÓN		CAPITULO 4 MEDIOS DE P.C.I.	
Escala: 1/300		Revisión: 0	Nº de plano: 8
Fecha: NOV.-2010		Delineación: Natalia Montero Arribas	
Planta: PRIMERA		Autor: 	

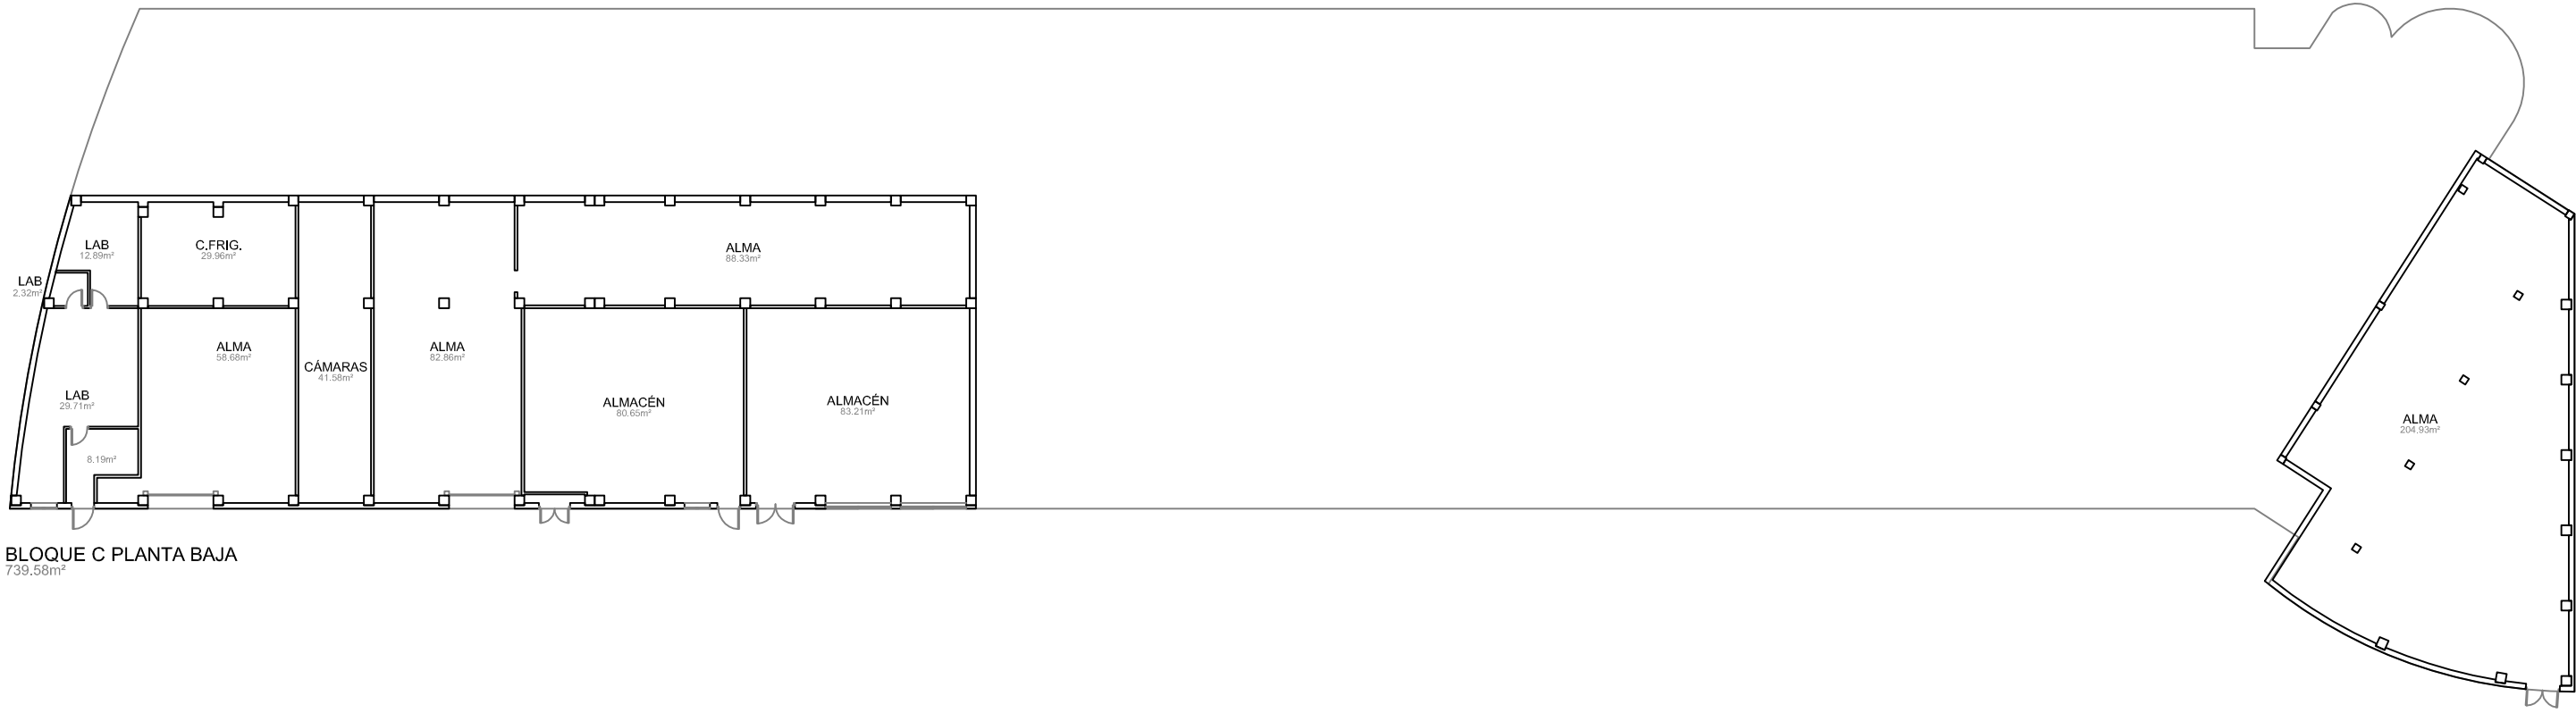

BLOQUE C PLANTA BAJA
739.58m²

LEYENDA	
SIMBOLOGÍA	DENOMINACIÓN
E	NOMENCLATURA ESCALERAS

Edificios de Ciencias Experimentales: Facultades de Biología, Química y C.C. del Mar BLOQUE C			 UNIVERSIDADE DE VIGO	
Documento: PLAN DE AUTOPROTECCIÓN			CAPITULO 4 MEDIOS DE P.C.I.	
			Planta: BAJA	
			Autor:	
Escala: 1/300	Revisión: 0	Nº de plano: 9	Fecha: NOV.-2010	Delineación: Natalia Montero Arribas
				

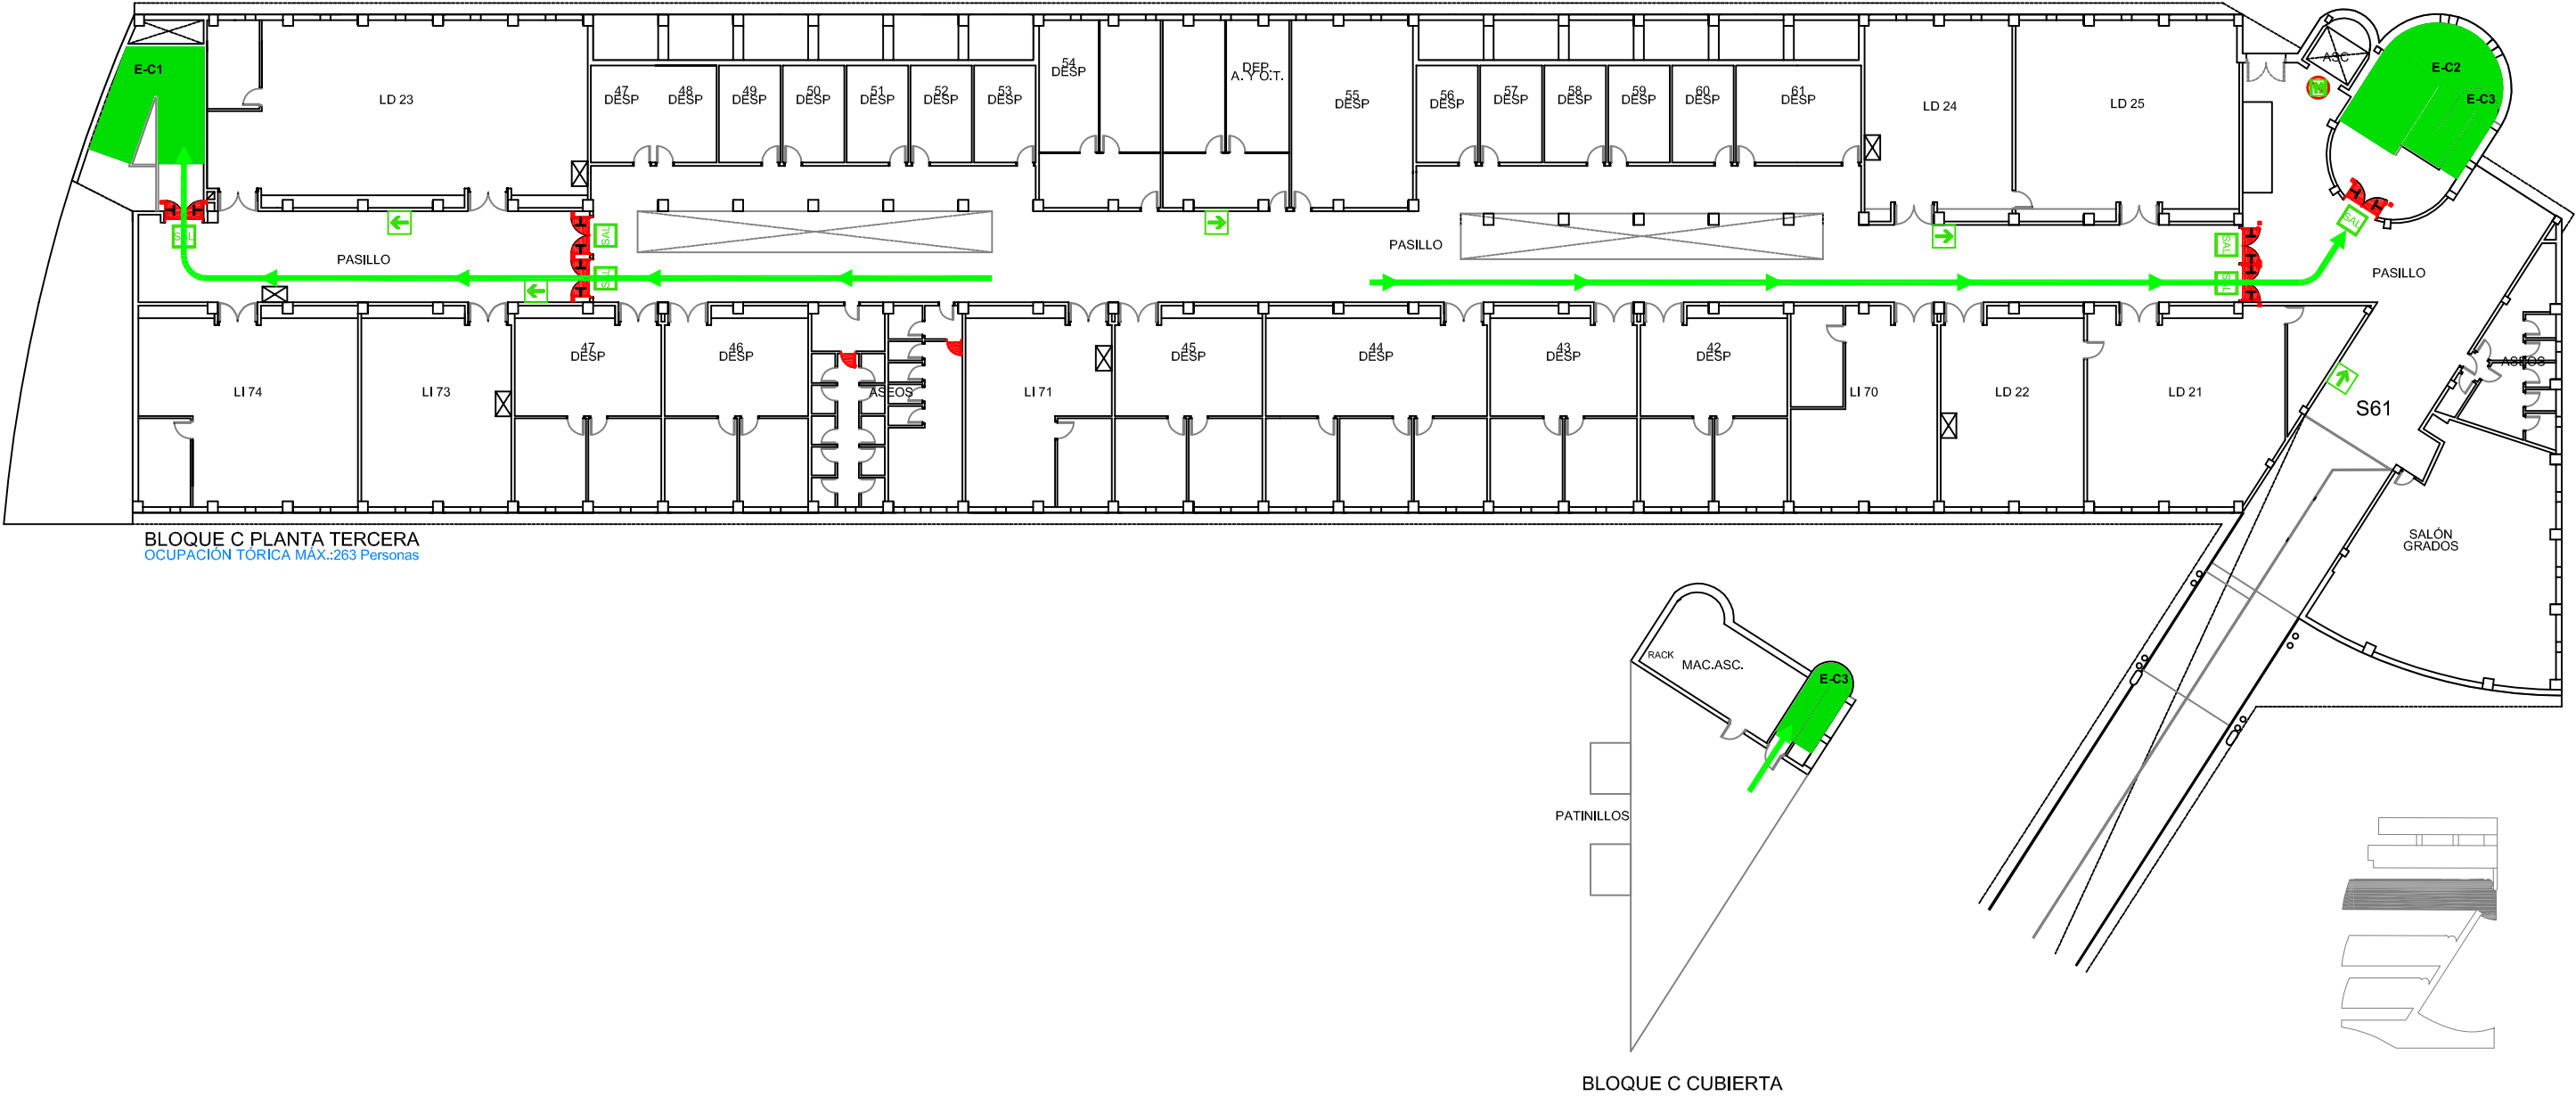

BLOQUE C PLANTA TERCERA
OCUPACIÓN TORICA MAX.:263 Personas

BLOQUE C CUBIERTA

LEYENDA	
SIMBOLOGÍA	DENOMINACIÓN
E	NOMENCLATURA ESCALERAS
⊠	CUADRO ELÉCTRICO
RF	PUERTA RF
RF	PUERTA RF CON ANTIPÁTICO
RET	RETENEDORES EN PUERTA

LEYENDA	
SIMBOLOGÍA	DENOMINACIÓN
→	DIRECCIÓN SALIDA
NO	SEÑALIZACIÓN NO USAR EN CASO DE EMERGENCIA
SAL	SALIDA
→	RECORRIDO PRINCIPAL

Edificios de Ciencias Experimentales: Facultades de Biología, Química y C.C. del Mar BLOQUE C		 UNIVERSIDADE DE VIGO	
Documento: PLAN DE AUTOPROTECCIÓN		Planta: TERCERA Y CUB. Autor: 	
CAPITULO 4 RECORRIDOS DE EVACUACIÓN		Escala: 1/300 Revisión: 0 Nº de plano: 21 Fecha: NOV.-2010 Delineación: Natalia Montero Arribas	




BLOQUE C PLANTA SEGUNDA
OCUPACIÓN TORICA MÁX.: 334 Personas

LEYENDA	
SIMBOLOGÍA	DENOMINACIÓN
E	NOMENCLATURA ESCALERAS
⊠	CUADRO ELÉCTRICO
RF	PUERTA RF
RF+H	PUERTA RF CON ANTIPÁTICO
RF+H+R	RETENEDORES EN PUERTA

LEYENDA	
SIMBOLOGÍA	DENOMINACIÓN
→	DIRECCIÓN SALIDA
SAL	SALIDA
→	RECORRIDO PRINCIPAL

Edificios de Ciencias Experimentales: Facultades de Biología, Química y C.C. del Mar BLOQUE C		 UNIVERSIDADE DE VIGO	
Documento: PLAN DE AUTOPROTECCIÓN		Planta: SEGUNDA	
Escala: 1/300		Revisión: 0	Nº de plano: 22
Fecha: NOV.-2010		Delineación: Natalia Montero Arribas	
		Autor:  ELEC EQUIPO DE CONSERVACIÓN CONTRATADOS	
CAPÍTULO 4 RECORRIDOS DE EVACUACIÓN			

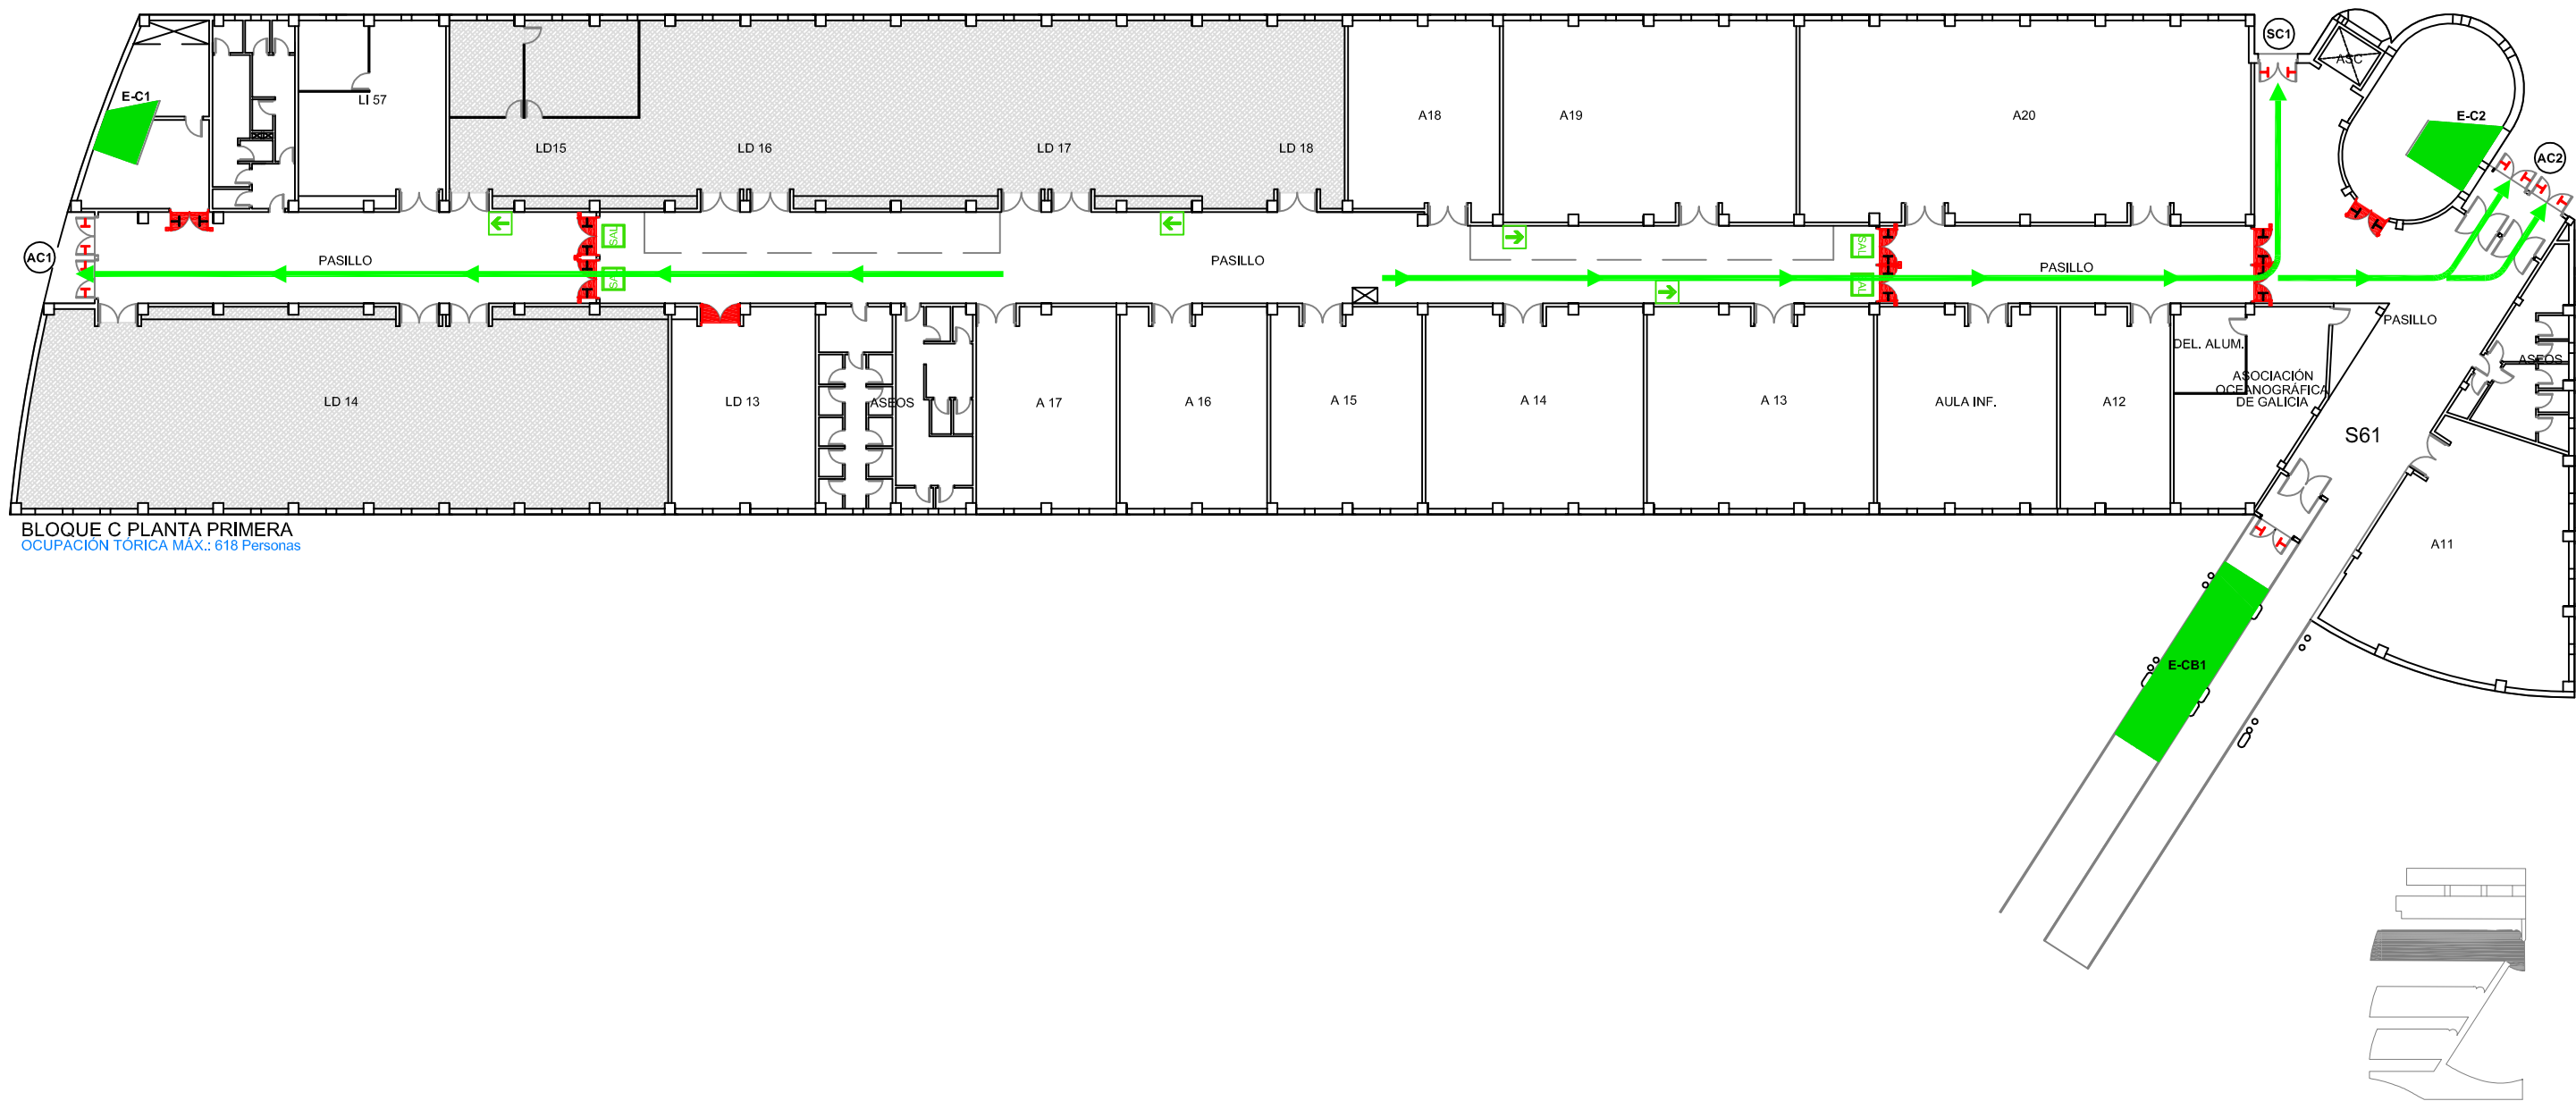


BLOQUE C PLANTA PRIMERA
OCUPACIÓN TORICA MAX.: 618 Personas

LEYENDA	
SIMBOLOGÍA	DENOMINACIÓN
	EN OBRAS
	ACCESOS
	SALIDAS
	NOMENCLATURA ESCALERAS
	CUADRO ELÉCTRICO
	PUERTA RF
	PUERTA RF CON ANTIPÁTICO
	RETENEDORES EN PUERTA
	PUERTA CON ANTIPÁTICO


LEYENDA	
SIMBOLOGÍA	DENOMINACIÓN
	DIRECCIÓN SALIDA
	SALIDA
	RECORRIDO PRINCIPAL

Edificios de Ciencias Experimentales: Facultades de Biología, Química y C.C. del Mar BLOQUE C		UNIVERSIDADE DE VIGO	
Documento: PLAN DE AUTOPROTECCIÓN		Planta: PRIMERA	
Escala: 1/300		Revisión: 0	
Nº de plano: 23		Fecha: NOV.-2010	
Delineación: Natalia Montero Arribas		Autor: Klee	
CAPITULO 4 RECORRIDOS DE EVACUACIÓN			

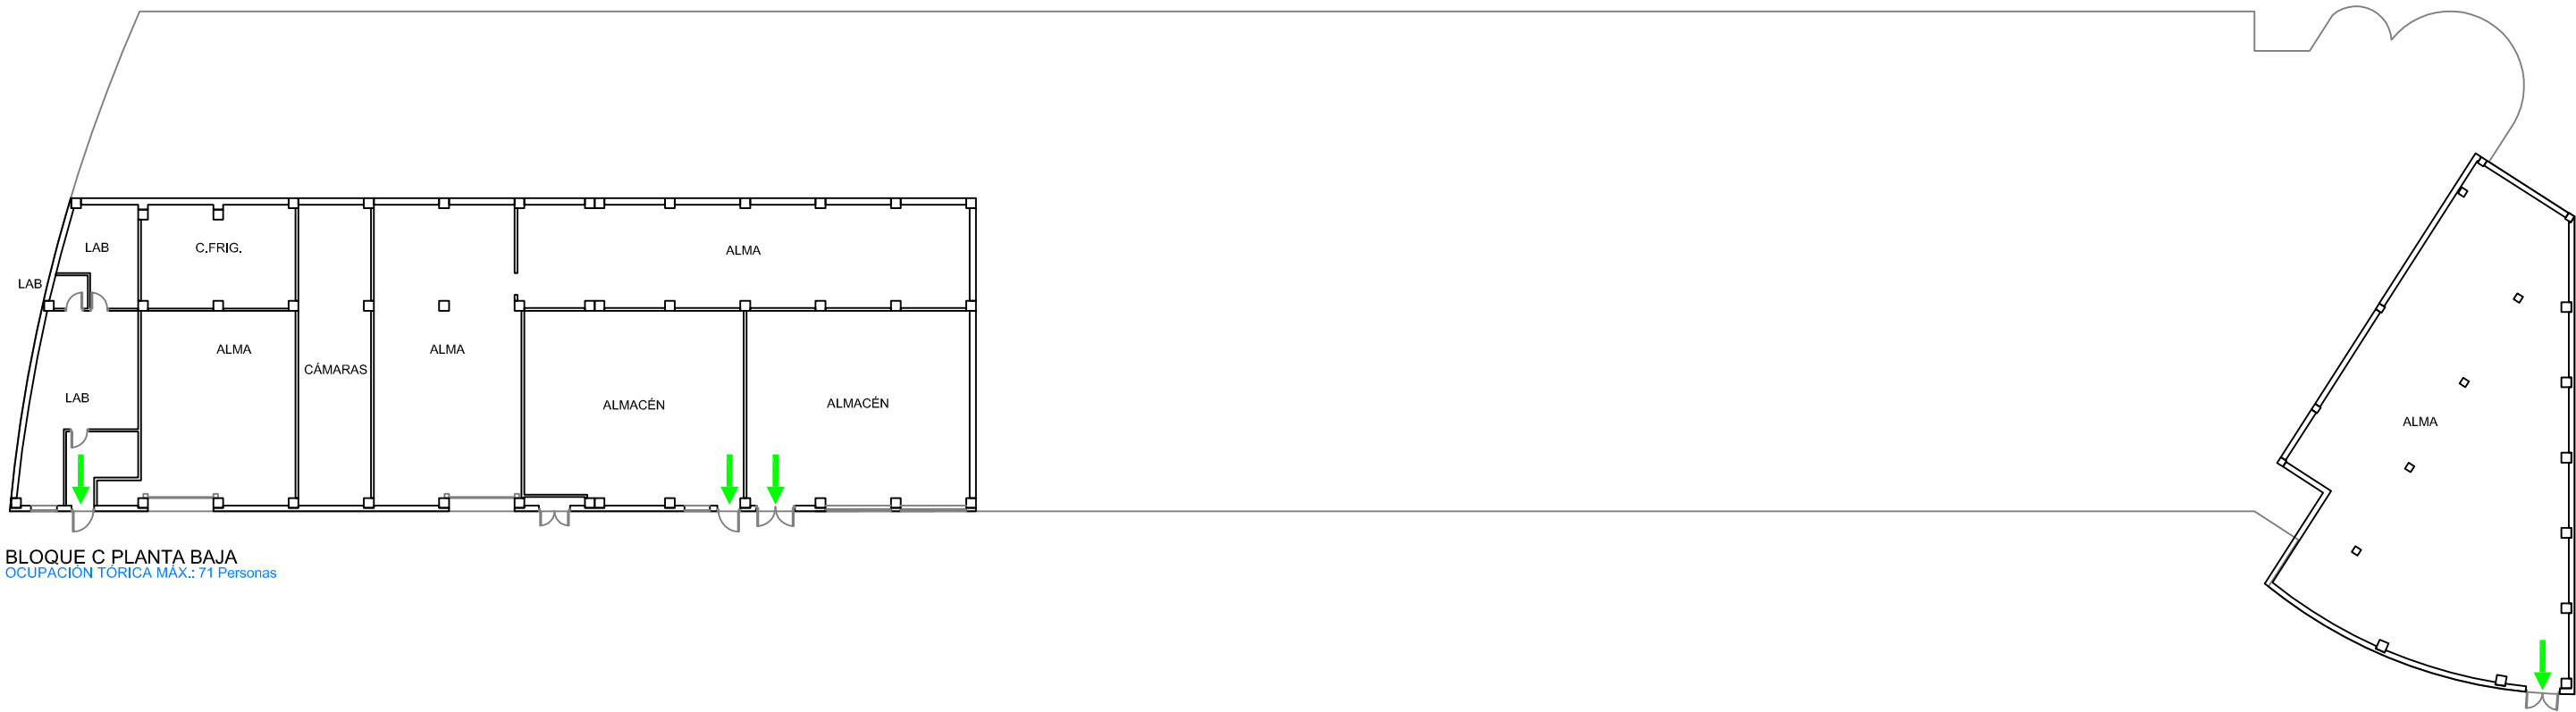

BLOQUE C PLANTA BAJA


OCUPACIÓN TÓRICA MÁX.: 71 Personas

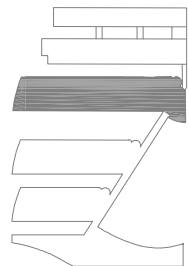


LEYENDA	
SIMBOLOGÍA	DENOMINACIÓN
E	NOMENCLATURA ESCALERAS

LEYENDA	
SIMBOLOGÍA	DENOMINACIÓN
→	RECORRIDO PRINCIPAL

Edificios de Ciencias Experimentales: Facultades de Biología, Química y C.C. del Mar BLOQUE C		 UNIVERSIDADE DE VIGO	
Documento: PLAN DE AUTOPROTECCIÓN		Planta: BAJA	
Escala: 1/300		Revisión: 0	
Nº de plano: 24		Fecha: NOV.-2010	
Delineación: Natalia Montero Arribas		Autor: 	

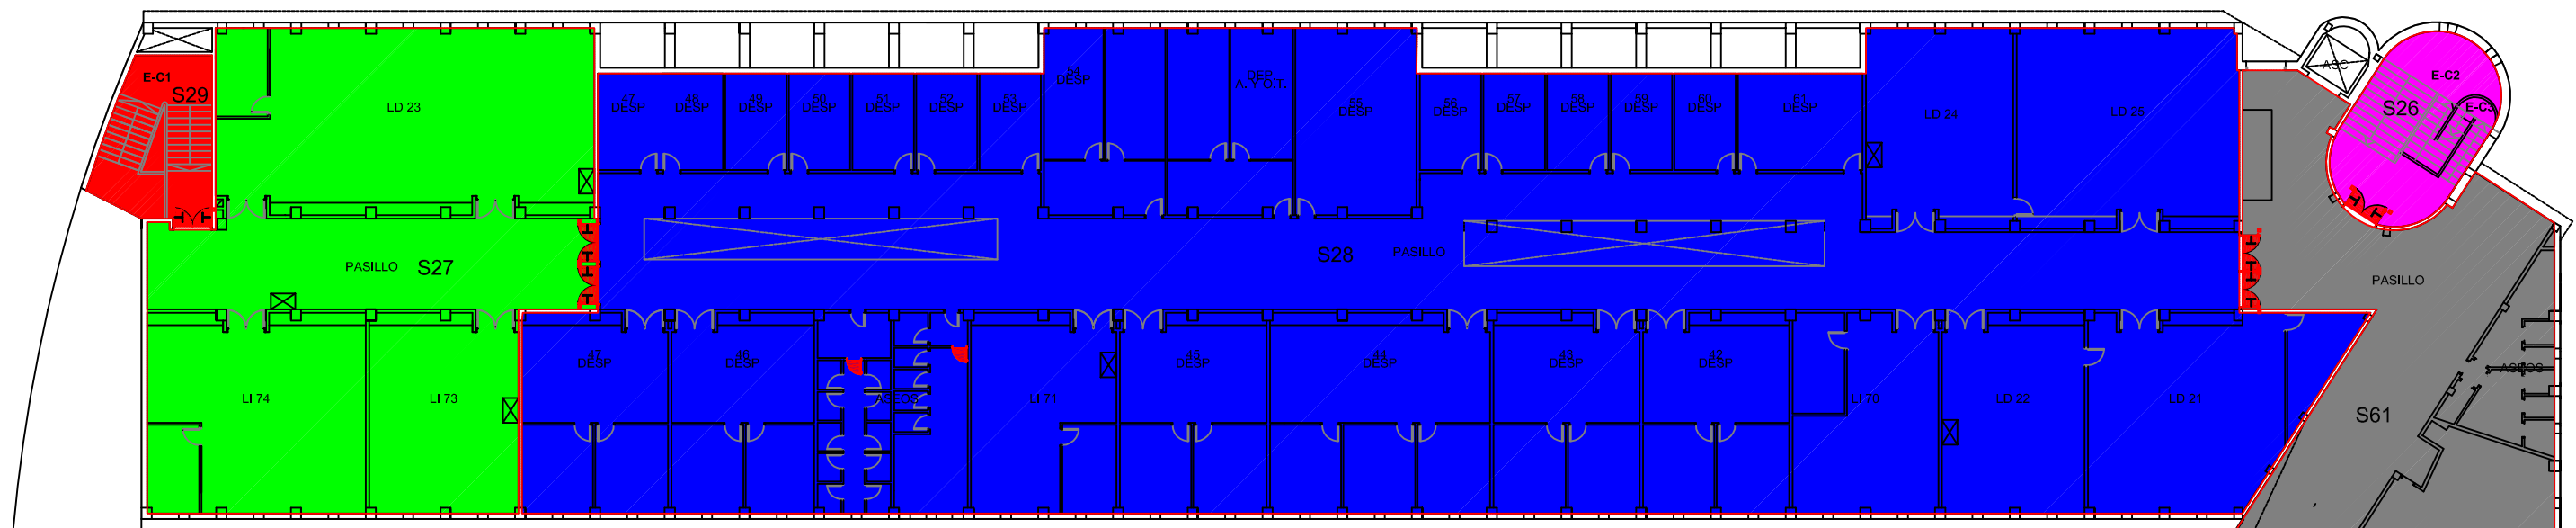

BLOQUE C PLANTA TERCERA

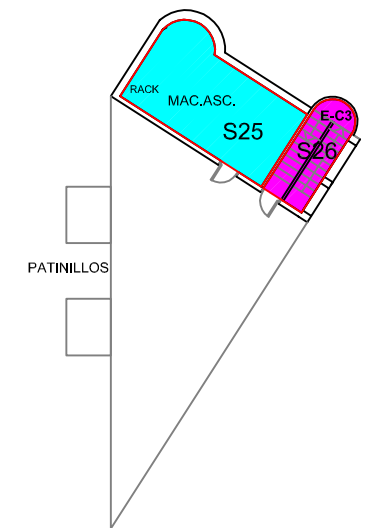


BLOQUE C CUBIERTA

LEYENDA	
SIMBOLOGÍA	DENOMINACIÓN
E	NOMENCLATURA ESCALERAS
⊠	CUADRO ELÉCTRICO
↗	PUERTA RF
↗	PUERTA RF CON ANTIPÁTICO
↗	RETENEDORES EN PUERTA

LEYENDA			
■	SECTOR 25	■	SECTOR 27
■	SECTOR 26	■	SECTOR 29
■	SECTOR 28	■	SECTOR 61

Edificios de Ciencias Experimentales: Facultades de Biología, Química y C.C. del Mar BLOQUE C		 UNIVERSIDADE DE VIGO	
Documento: PLAN DE AUTOPROTECCIÓN		CAPITULO 4 SECTORIZACIÓN	
Escala: 1/300	Revisión: 0	Nº de plano: 36	Fecha: NOV.-2010 Delineación: Natalia Montero Arribas
		Planta: TERCERA Y CUB. Autor: 	

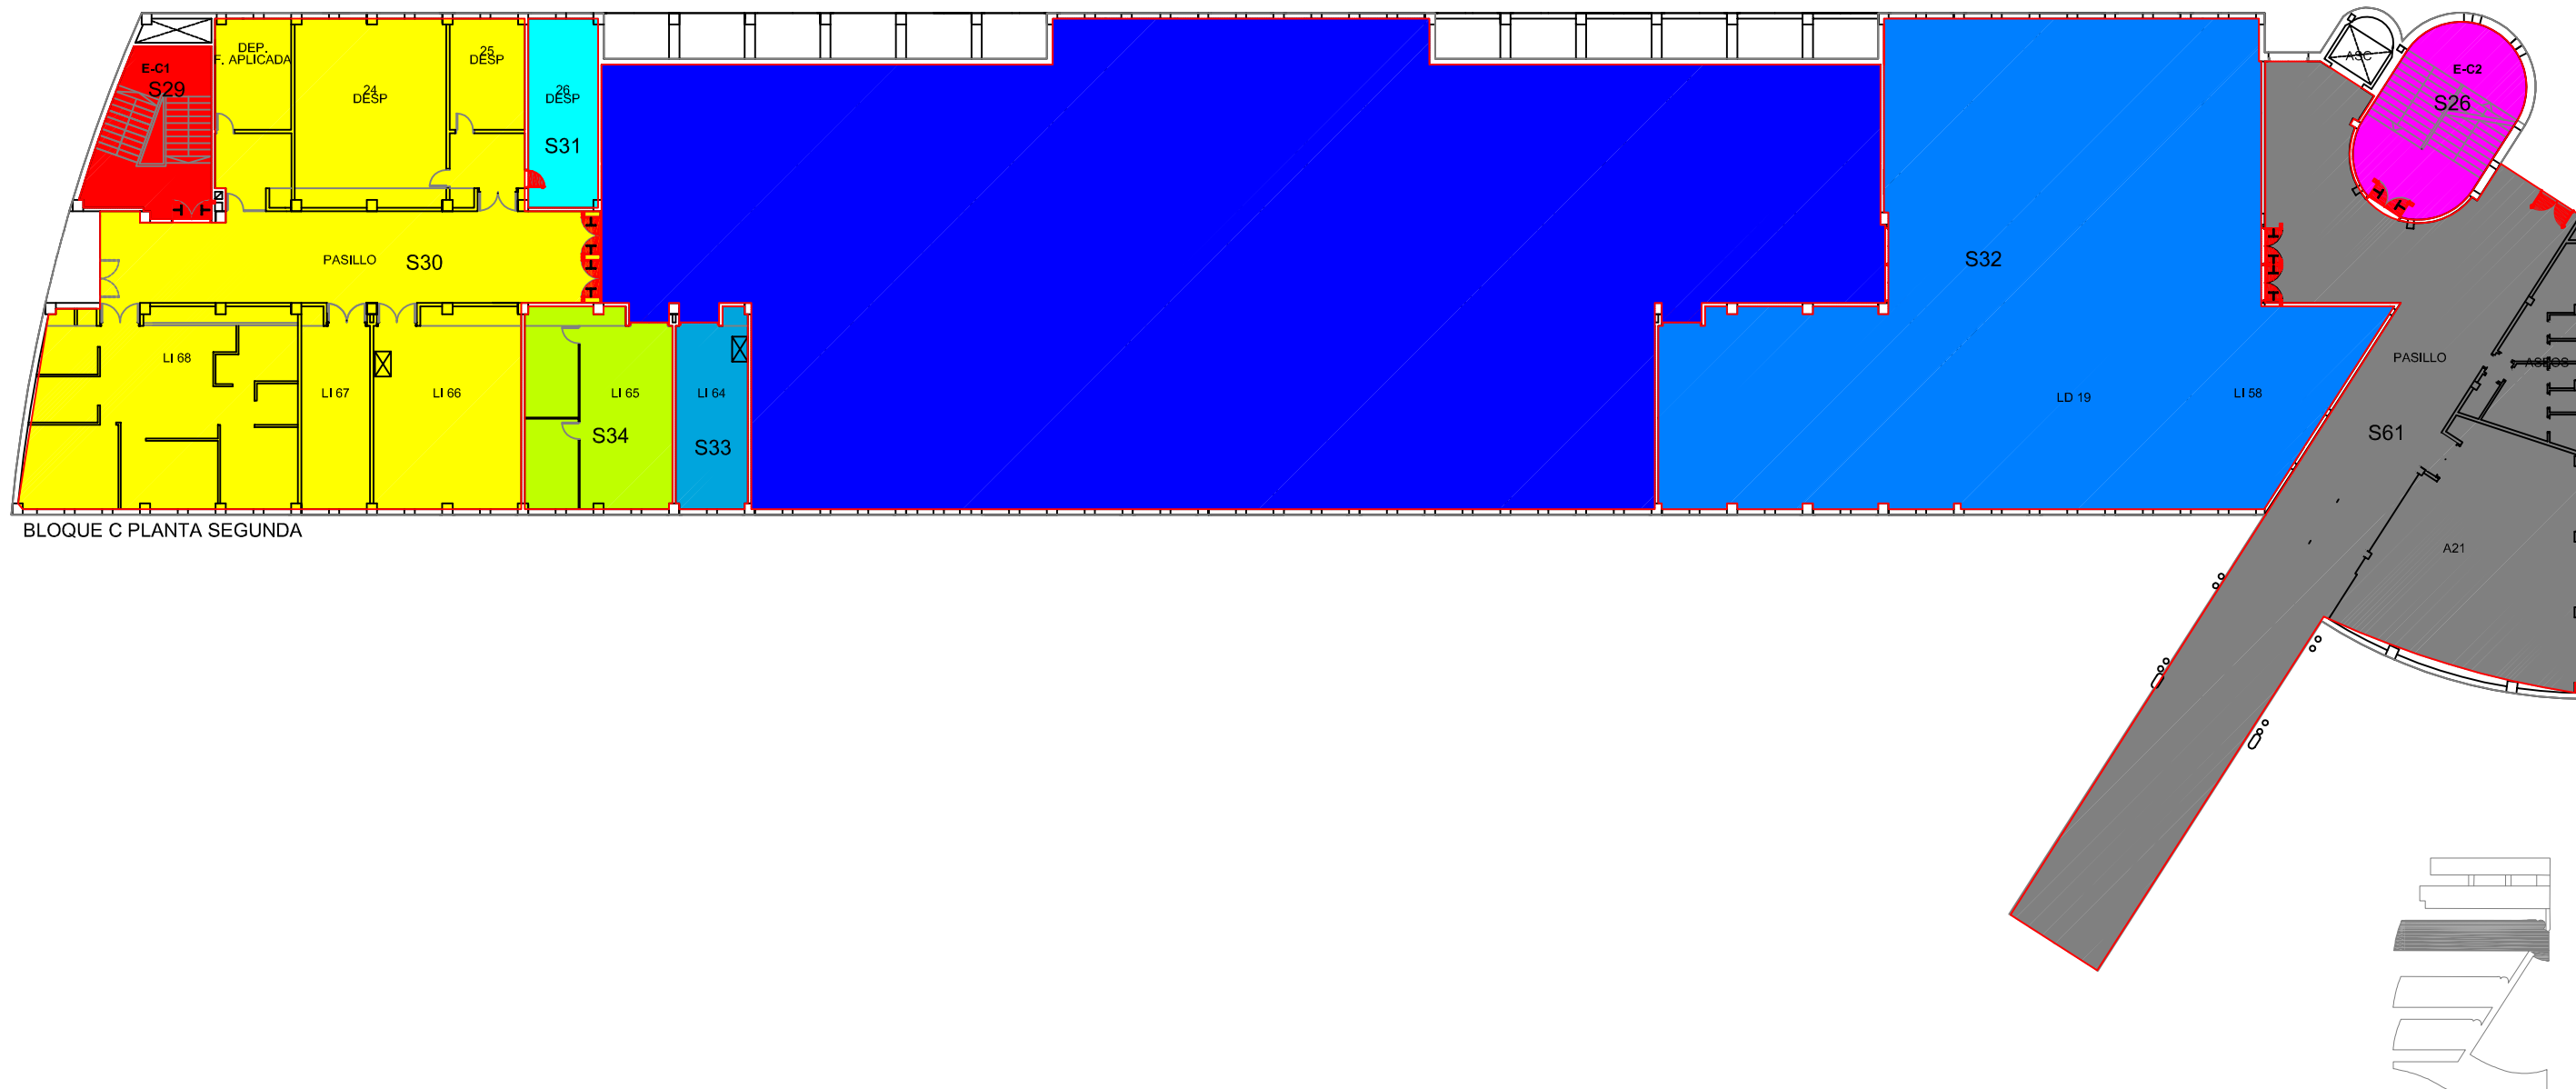


BLOQUE C PLANTA SEGUNDA

LEYENDA	
SIMBOLOGÍA	DENOMINACIÓN
E	NOMENCLATURA ESCALERAS
⊠	CUADRO ELÉCTRICO
	PUERTA RF
	PUERTA RF CON ANTIPÁTICO
	RETENEDORES EN PUERTA

LEYENDA	
	SECTOR 26
	SECTOR 29
	SECTOR 28
	SECTOR 30
	SECTOR 31
	SECTOR 32
	SECTOR 34
	SECTOR 33
	SECTOR 61

Edificios de Ciencias Experimentales: Facultades de Biología, Química y C.C. del Mar BLOQUE C		UNIVERSIDADE DE VIGO	
Documento: PLAN DE AUTOPROTECCIÓN		Planta: SEGUNDA	
Escala: 1/300		Revisión: 0	
Nº de plano: 37		Fecha: NOV.-2010	
Delineación: Natalia Montero Arribas		Autor: 	

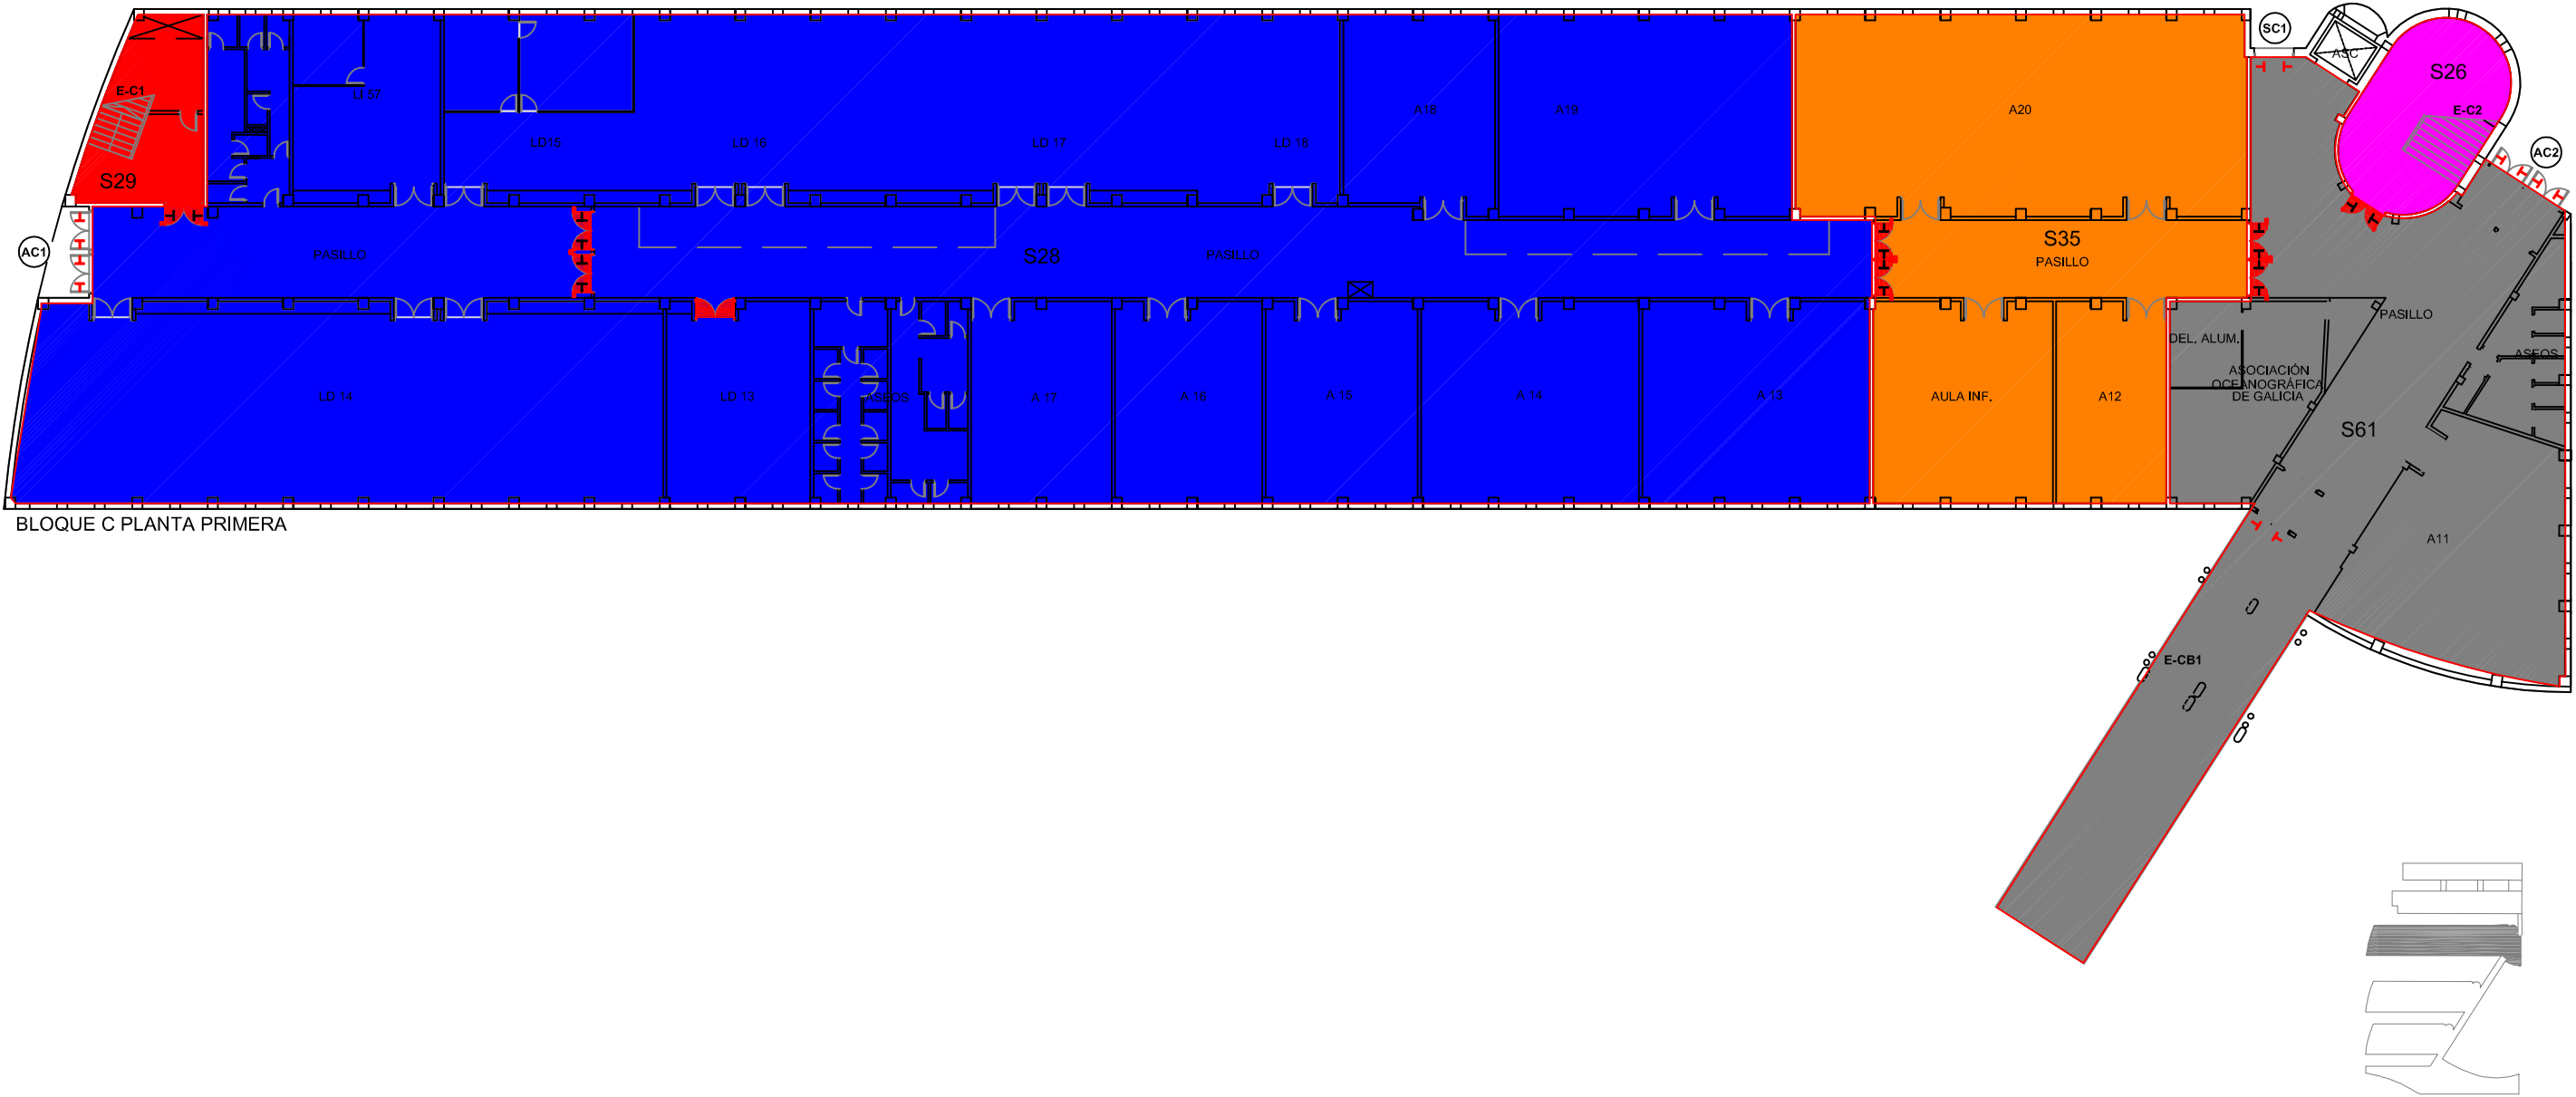

BLOQUE C PLANTA PRIMERA

LEYENDA	
SIMBOLOGÍA	DENOMINACIÓN
	EN OBRAS
	ACCESOS
	SALIDAS
	NOMENCLATURA ESCALERAS
	CUADRO ELÉCTRICO
	PUERTA RF
	PUERTA RF CON ANTIPÁTICO
	RETENEDORES EN PUERTA
	PUERTA CON ANTIPÁTICO

LEYENDA	
	SECTOR 26
	SECTOR 28
	SECTOR 29
	SECTOR 35
	SECTOR 61

Edificios de Ciencias Experimentales:
Facultades de Biología, Química y C.C. del Mar
BLOQUE C

UNIVERSIDADE DE VIGO

Documento:
PLAN DE AUTOPROTECCIÓN

CAPITULO 4
SECTORIZACIÓN

Planta:
PRIMERA

Autor:

INGENIERA Y
CONSERVADORA
COPINAR CONTEO 1


Escala:
1/300

Revisión:
0


Nº de plano:
38

Fecha:
NOV.-2010

Delineación:
Natalia Montero Arribas

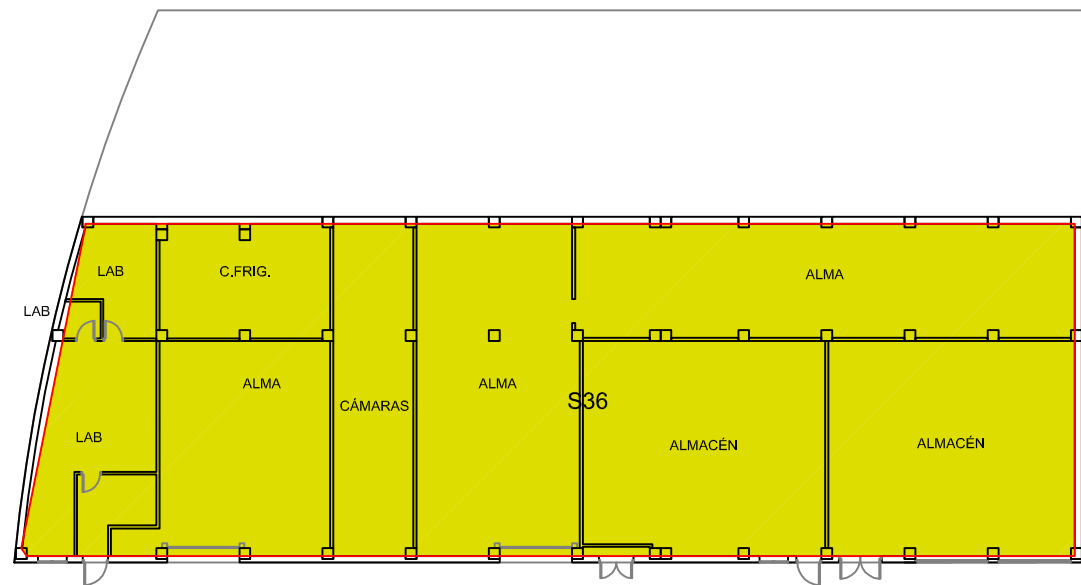

BLOQUE C PLANTA BAJA

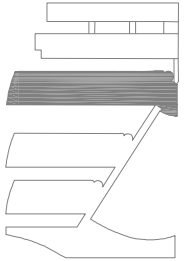

LEYENDA	
SIMBOLOGÍA	DENOMINACIÓN
E	NOMENCLATURA ESCALERAS

LEYENDA	
	SECTOR 36
	SECTOR 37

Edificios de Ciencias Experimentales: Facultades de Biología, Química y C.C. del Mar BLOQUE C		 UNIVERSIDADE DE VIGO	
Documento: PLAN DE AUTOPROTECCIÓN		CAPITULO 4 SECTORIZACIÓN	
Escala: 1/300		Revisión: 0	
Nº de plano: 39		Fecha: NOV.-2010	
Delineación: Natalia Montero Arribas		Planta: BAJA	
			