


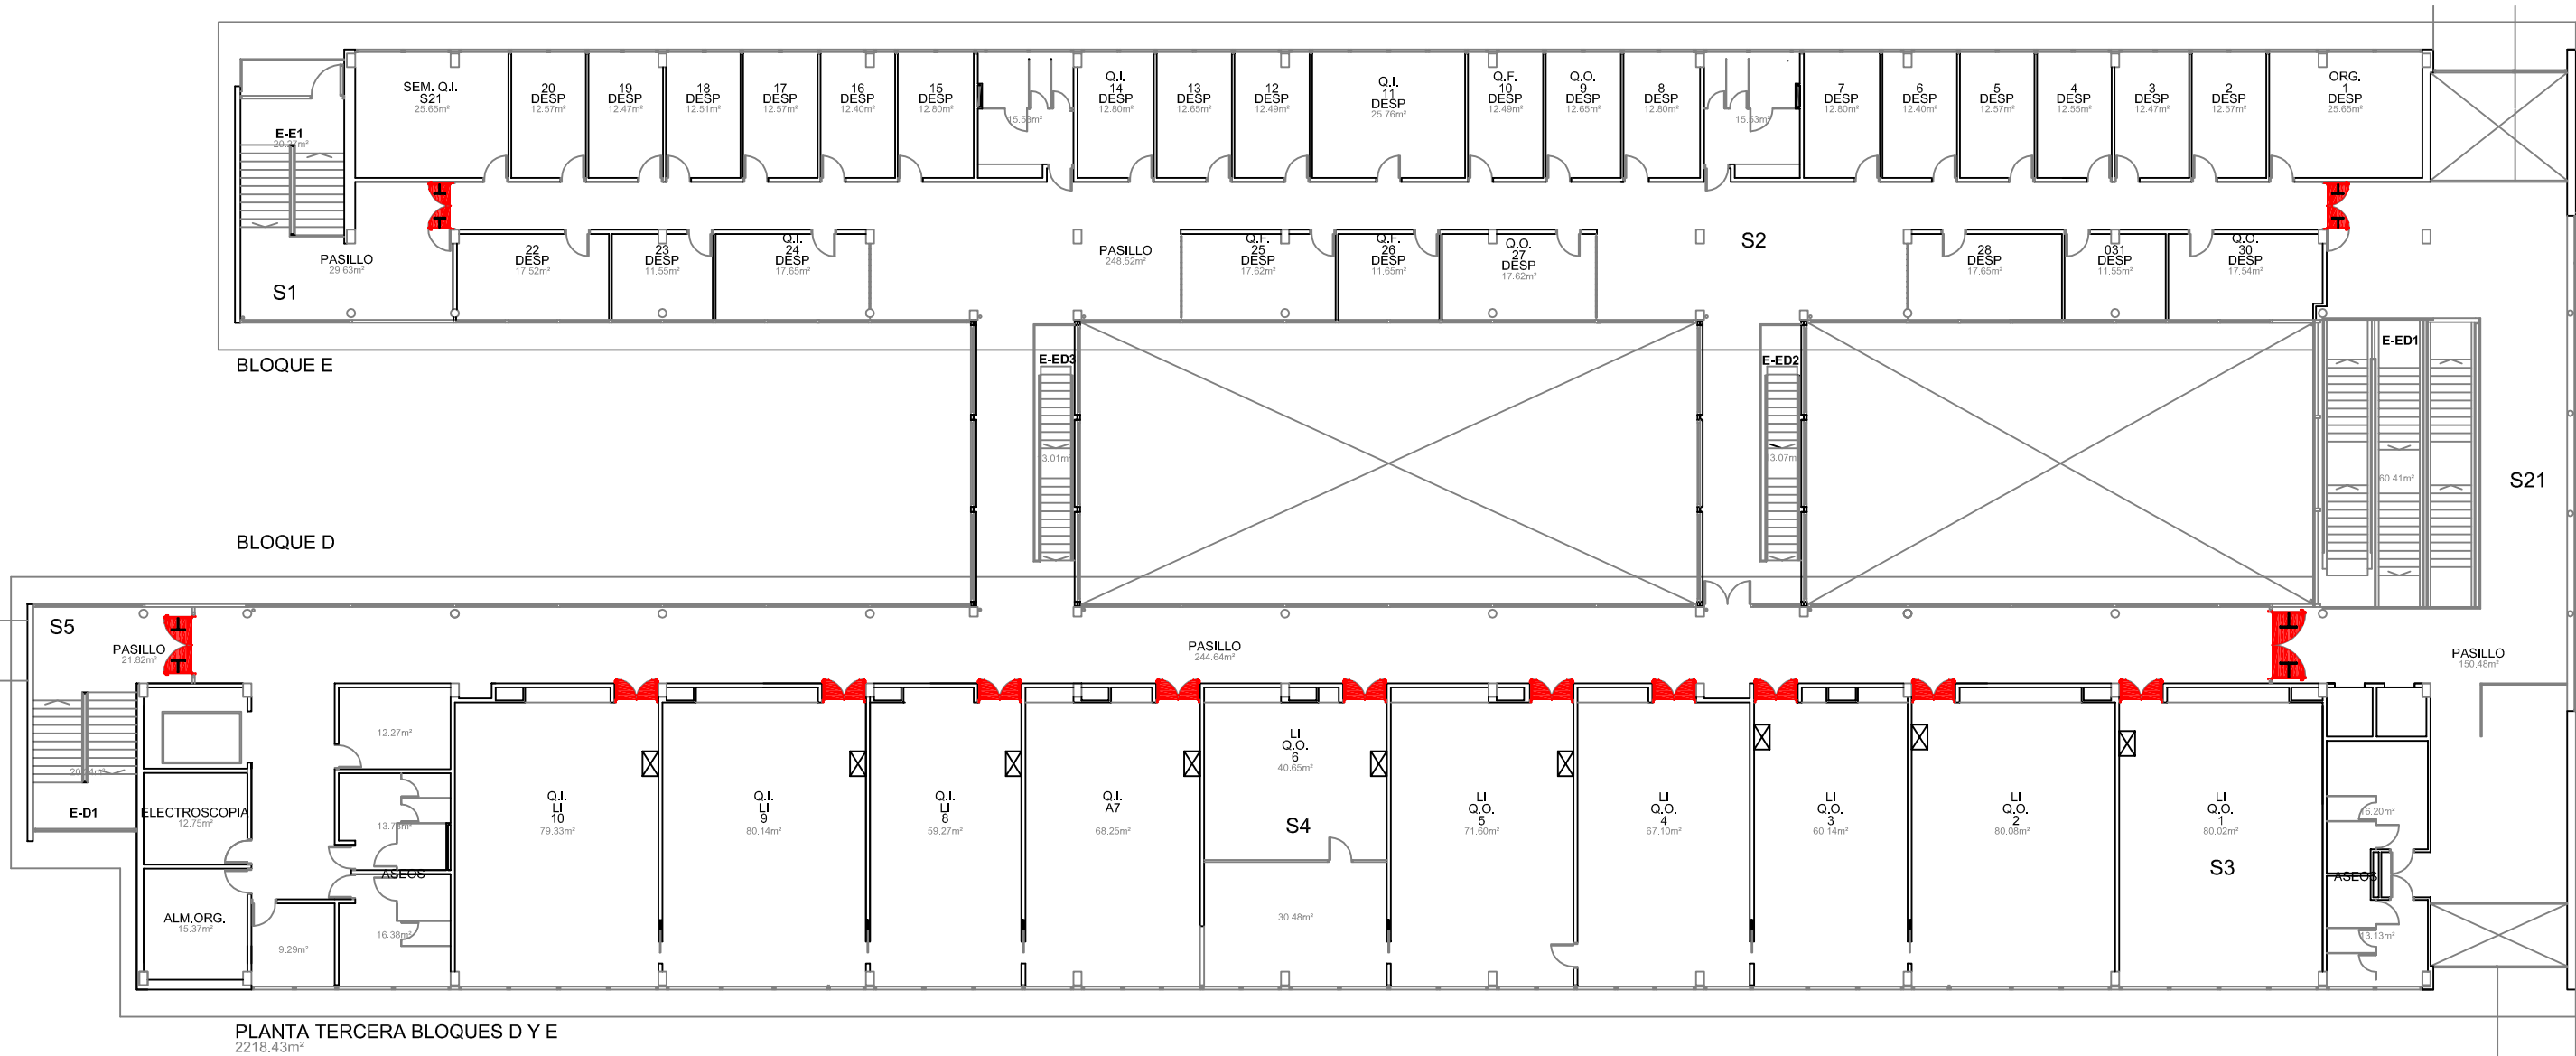

PLANTA TERCERA BLOQUES D Y E
2218,43m²

LEYENDA	
SIMBOLOGÍA	DENOMINACIÓN
E	NOMENCLATURA ESCALERAS
⊠	CUADRO ELÉCTRICO
	PUERTA RF CON ANTIPÁNICO
	PUERTA RF

Edificios de Ciencias Experimentales:
Facultades de Biología, Química y C.C. del Mar

BLOQUES D Y E



UNIVERSIDADE DE VIGO

Documento:
PLAN DE AUTOPROTECCIÓN

CAPITULO 2
PLANOS DESCRIPTIVOS

Planta:
TERCERA

Escala:
1/250

Revisión:
0

Nº de plano:
11

Fecha:
NOV.-2010

Delineación:
Natalia Montero Arribas



INGENIERO Y
CONSERVADOR
CORPUS VINCENS



PLANTA SEGUNDA BLOQUES D Y E
2218.43m²

LEYENDA	
SIMBOLOGÍA	DENOMINACIÓN
	ACCESOS
	NOMENCLATURA ESCALERAS
	CUADRO ELÉCTRICO
	PUERTA RF CON ANTIPÁTICO
	PUERTA RF
	PUERTA CON ANTIPÁTICO
	RETENEDORES EN PUERTA

Edificios de Ciencias Experimentales:
Facultades de Biología, Química y C.C. del Mar
BLOQUES D Y E



UNIVERSIDADE DE VIGO

Documento:
PLAN DE AUTOPROTECCIÓN

CAPITULO 2
PLANOS DESCRIPTIVOS

Planta:
SEGUNDA

Escala:
1/250

Revisión:
0


Nº de plano:
12

Fecha:
NOV.-2010

Delineación:
Natalia Montero Arribas



INSTITUTO
CONSERVACIÓN
COSTAS Y CANTABRICA

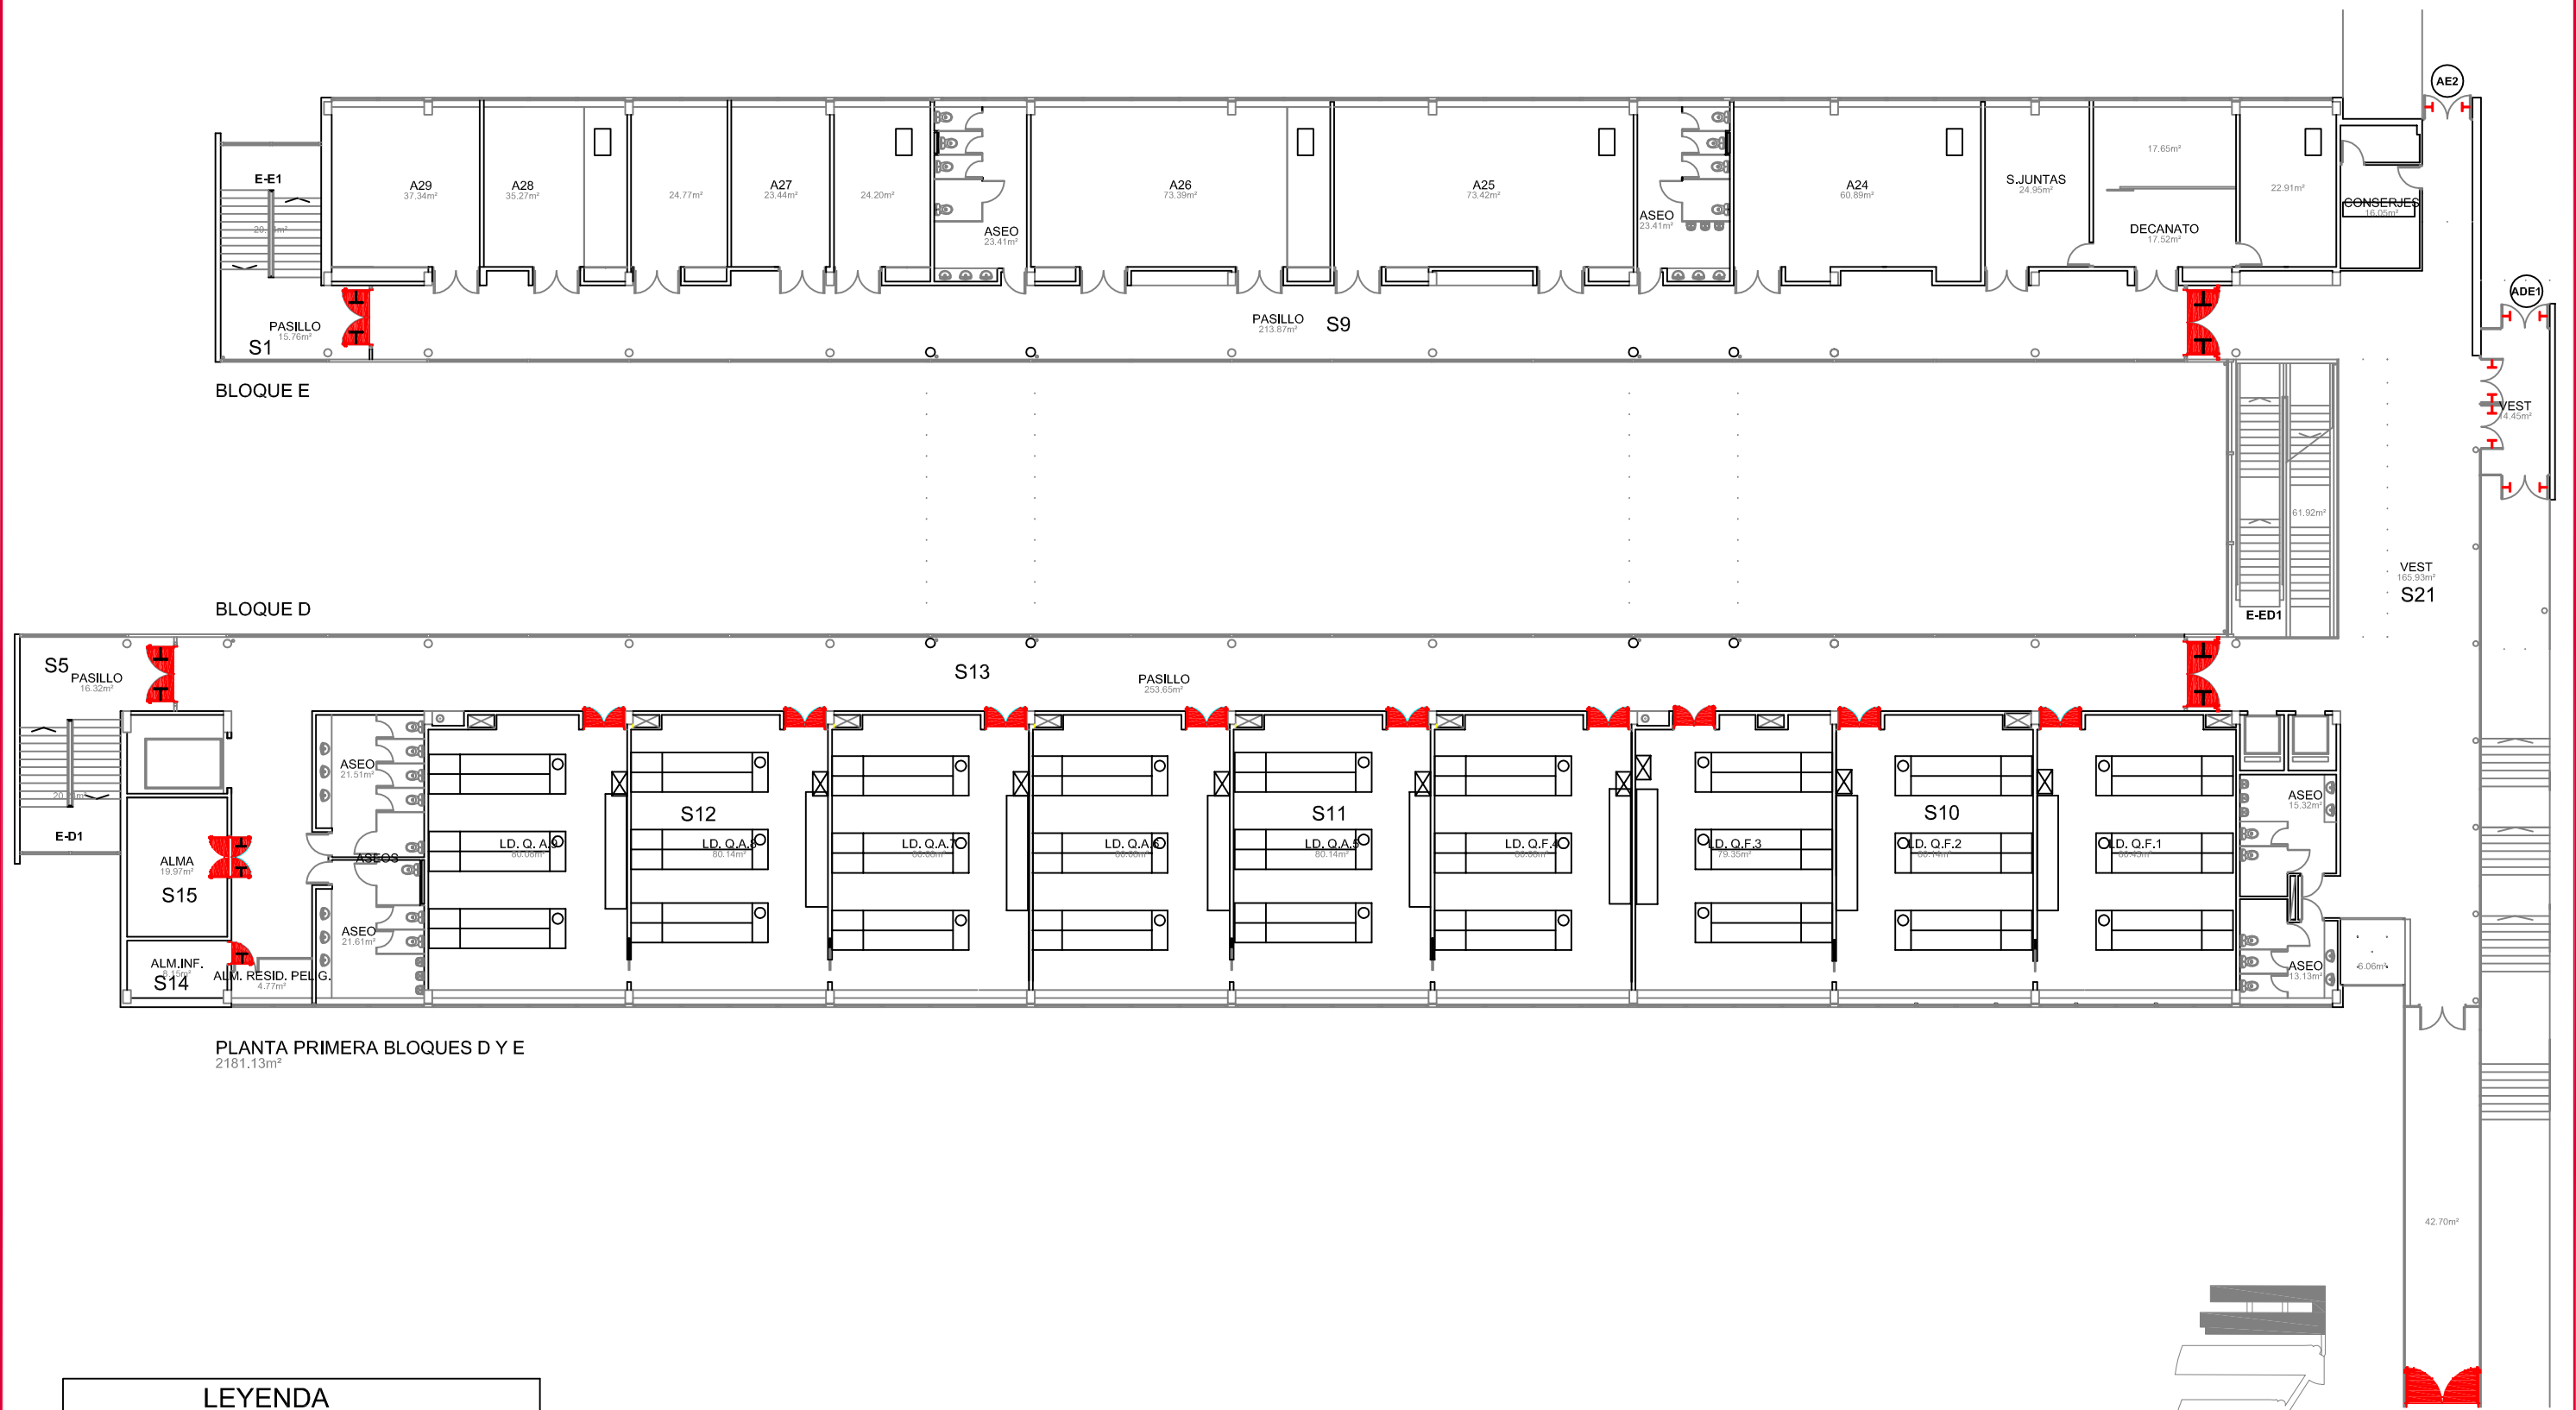

PLANTA PRIMERA BLOQUES D Y E
2181.13m²

LEYENDA	
SIMBOLOGÍA	DENOMINACIÓN
	ACCESOS
	NOMENCLATURA ESCALERAS
	CUADRO ELÉCTRICO
	PUERTA RF CON ANTIPÁTICO
	PUERTA RF
	PUERTA CON ANTIPÁTICO
	RETENEDORES EN PUERTA

Edificios de Ciencias Experimentales:
Facultades de Biología, Química y C.C. del Mar
BLOQUES D Y E

UNIVERSIDADE DE VIGO

Documento:
PLAN DE AUTOPROTECCIÓN

CAPITULO 2
PLANOS DESCRIPTIVOS

Planta:
PRIMERA

Escala:
1/250


Revisión:
0

Nº de plano:
13


Fecha:
NOV.-2010

Delineación:
Natalia Montero Arribas

SICE
SERVICIO DE
CONSERVACIÓN
E INICIATIVAS

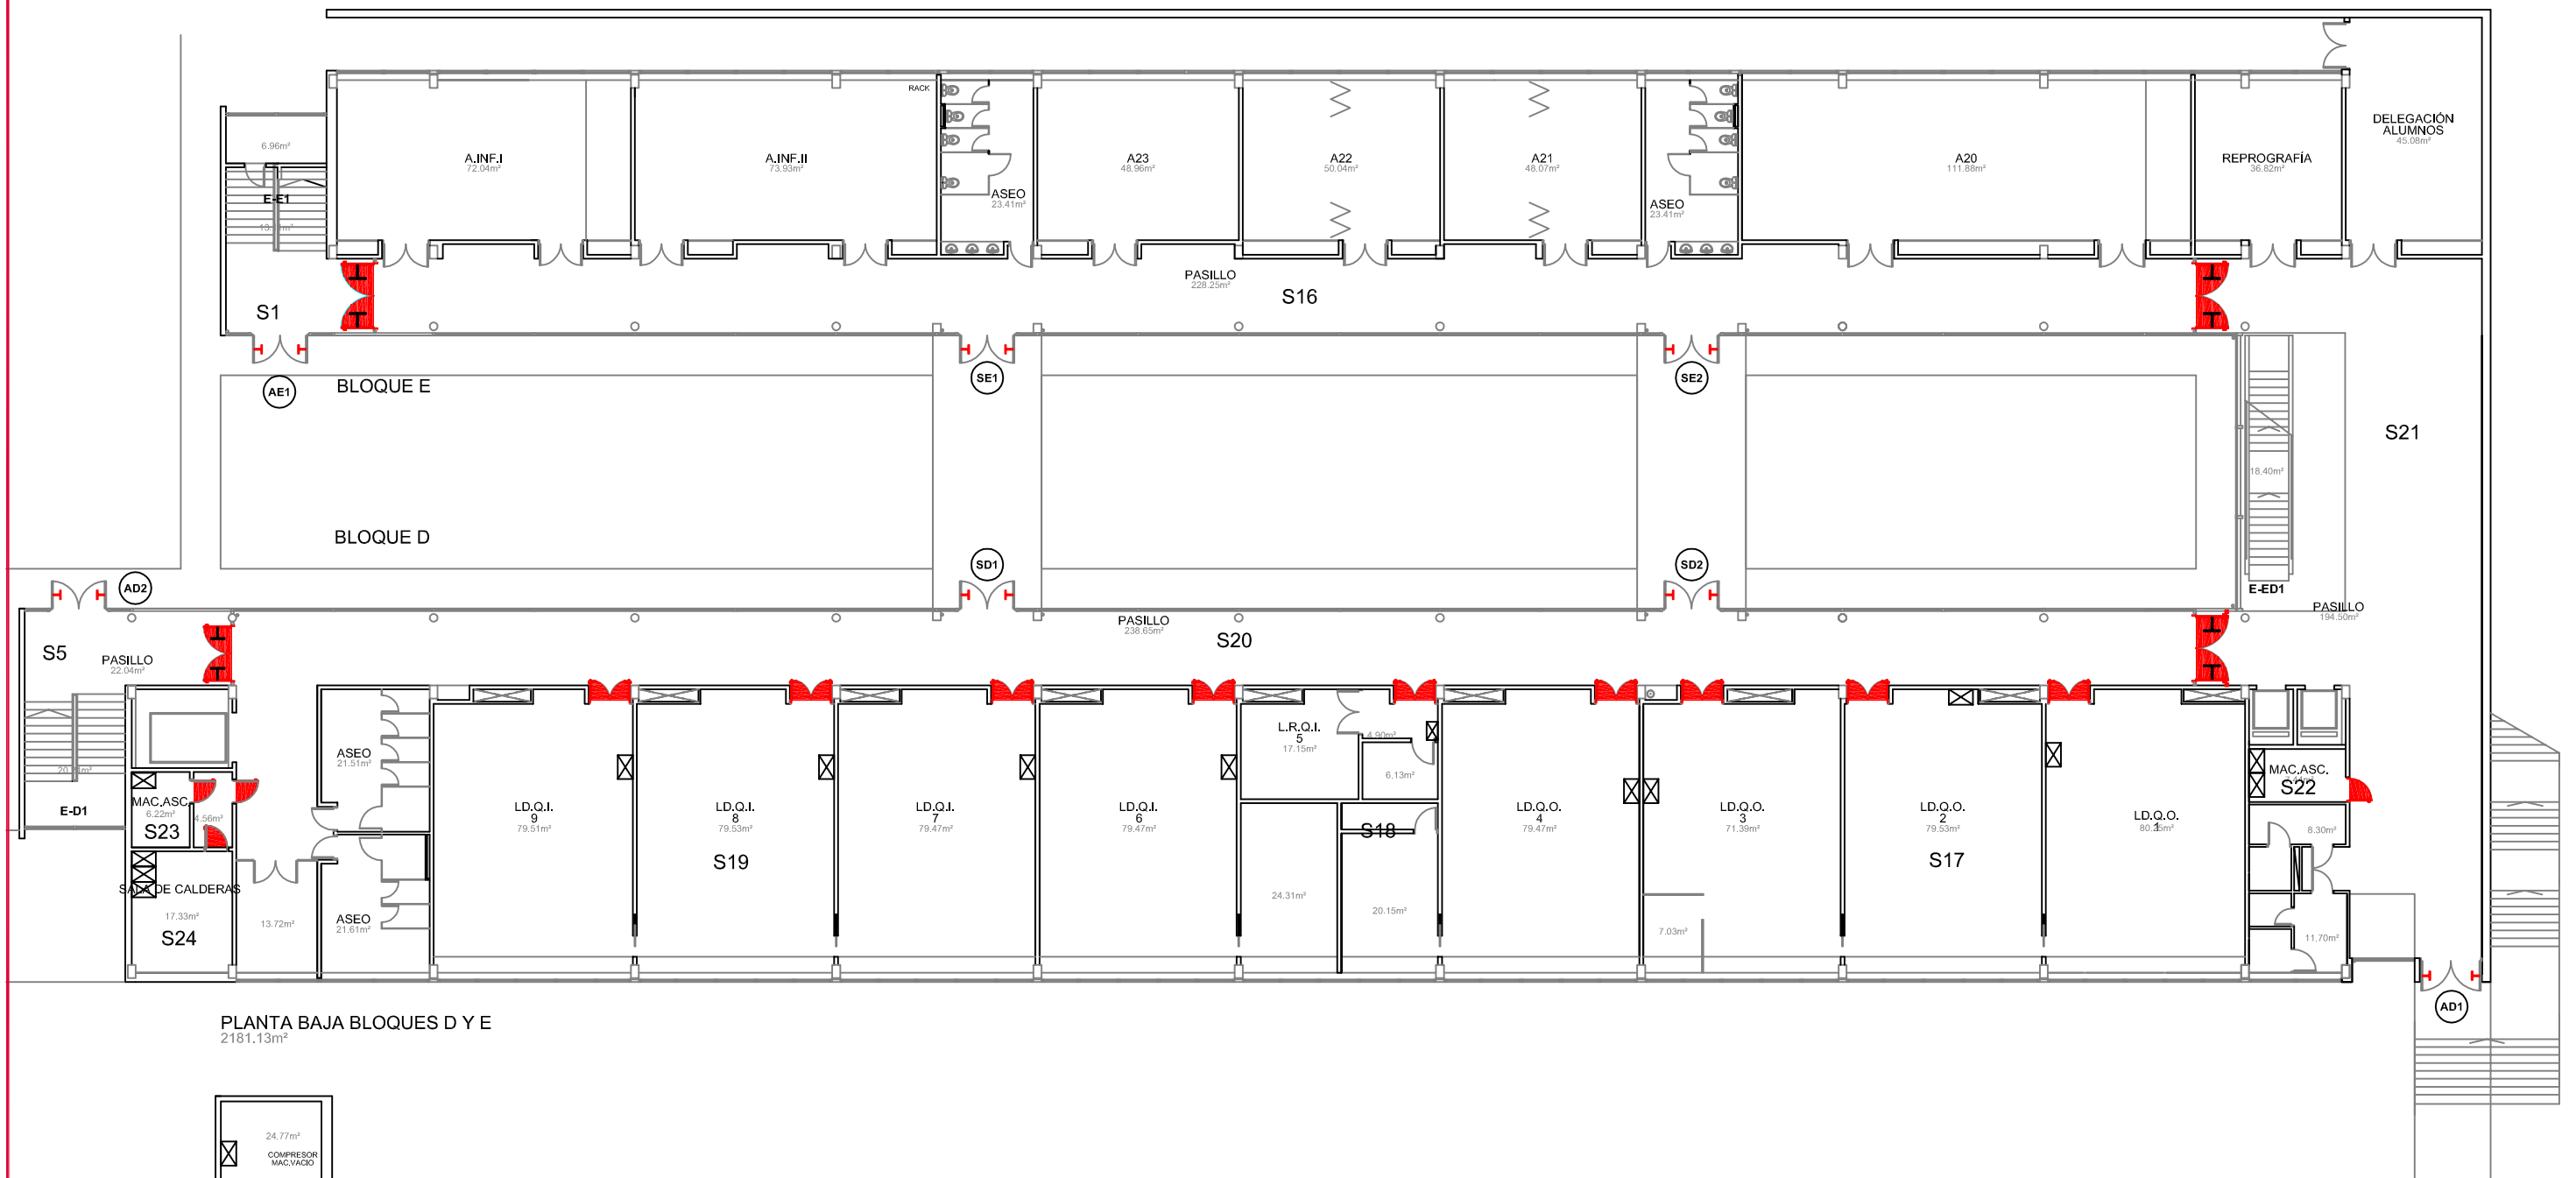


PLANTA BAJA BLOQUES D Y E
2181.13m²

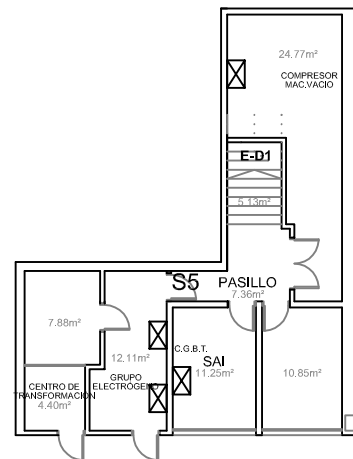

PLANTA SÓTANO BLOQUE D
87.75m²

LEYENDA	
SIMBOLOGÍA	DENOMINACIÓN
	ACCESOS
	SALIDAS
	NOMENCLATURA ESCALERAS
	CUADRO ELÉCTRICO
	PUERTA RF CON ANTIPÁTICO
	PUERTA RF
	PUERTA CON ANTIPÁTICO
	RETENEDORES EN PUERTA

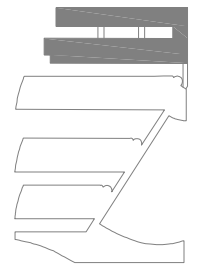

Edificios de Ciencias Experimentales: Facultades de Biología, Química y C.C. del Mar BLOQUES D Y E		 UNIVERSIDADE DE VIGO	
Documento: PLAN DE AUTOPROTECCIÓN		CAPITULO 2 PLANOS DESCRIPTIVOS	
Escala: 1/250	Revisión: 0	Nº de plano: 14	Fecha: NOV.-2010 Delineación: Natalia Montero Arribas
		Planta: BAJA Y SÓT. Autor: 	