




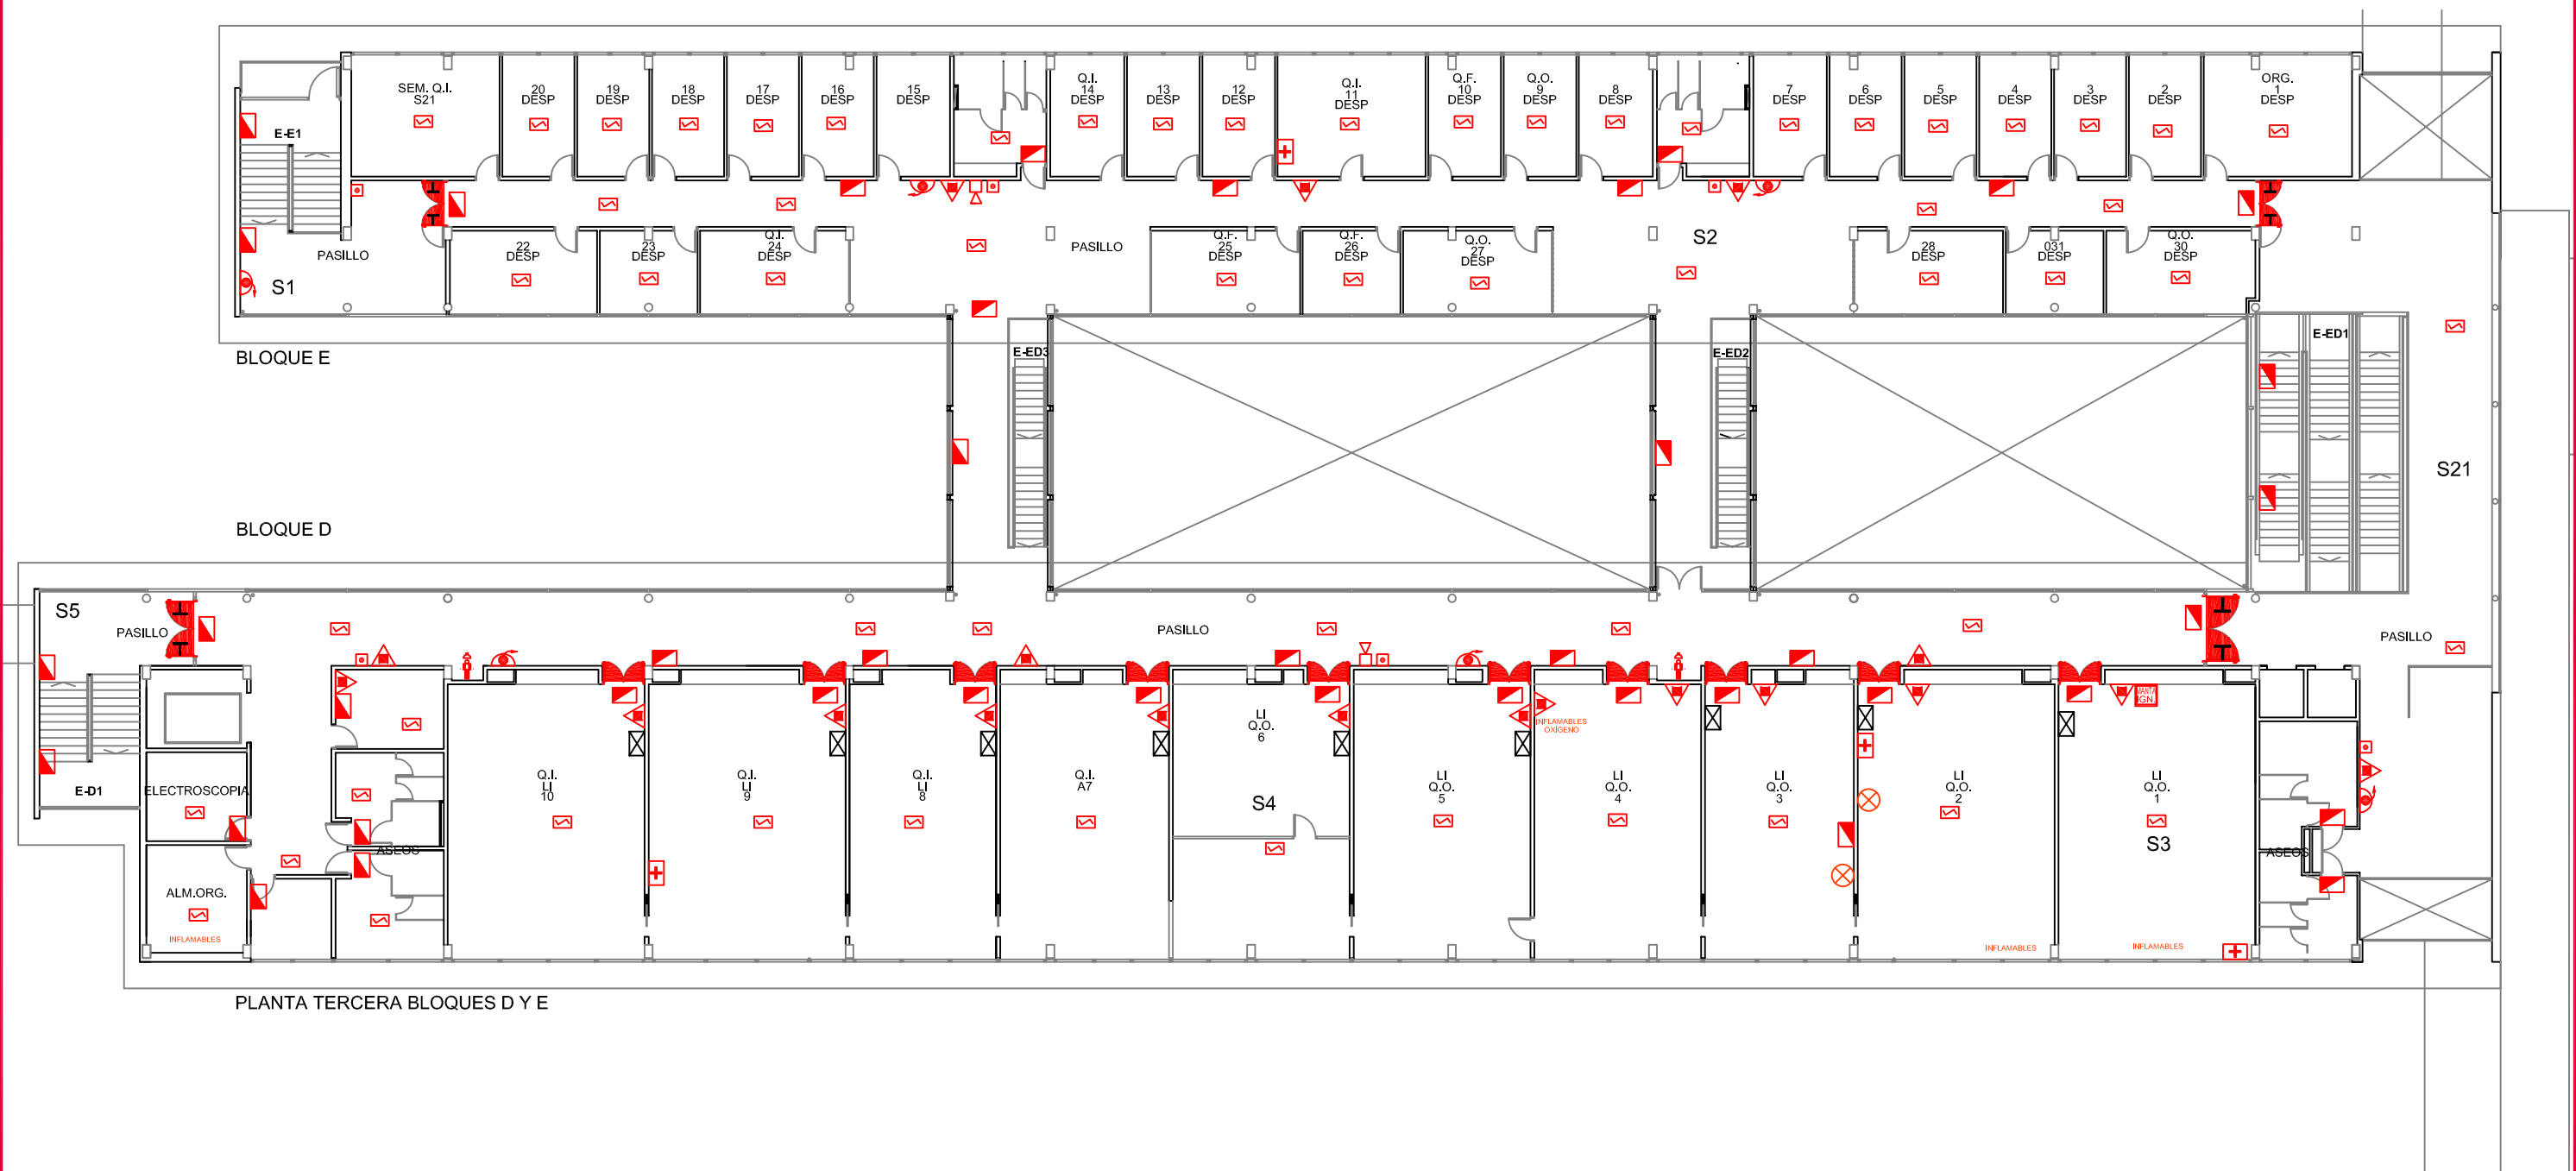

LEYENDA			
SIMBOLOGÍA	DENOMINACIÓN	SIMBOLOGÍA	DENOMINACIÓN
E	NOMENCLATURA ESCALERAS		SIRENA
	CUADRO ELÉCTRICO		PULSADOR MANUAL DE ALARMA
	PUERTA RF CON ANTIPÁTICO		BOTIQUÍN
	PUERTA RF		ARM. EQUIPACIÓN CONTRA INCENDIOS
	DETECTOR ÓPTICO DE INCENDIOS		MANTA IGNÍFUGA
	LUMINARIA DE EMERGENCIA		DUCHA DE EMERGENCIA
	EXTINTOR DE POLVO		INSTALACIÓN GASES
	BOCA DE INCENDIOS EQUIPADA		

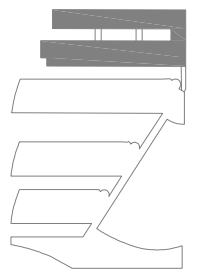

Edificios de Ciencias Experimentales: Facultades de Biología, Química y C.C. del Mar BLOQUES D Y E		 UNIVERSIDADE DE VIGO	
Documento: PLAN DE AUTOPROTECCIÓN		CAPITULO 4 MEDIOS DE P.C.I.	
Escala: 1/250		Revisión: 0	Nº de plano: 10
Fecha: NOV.-2010		Delineación: Natalia Montero Arribas	
Planta: TERCERA		Autor: 	

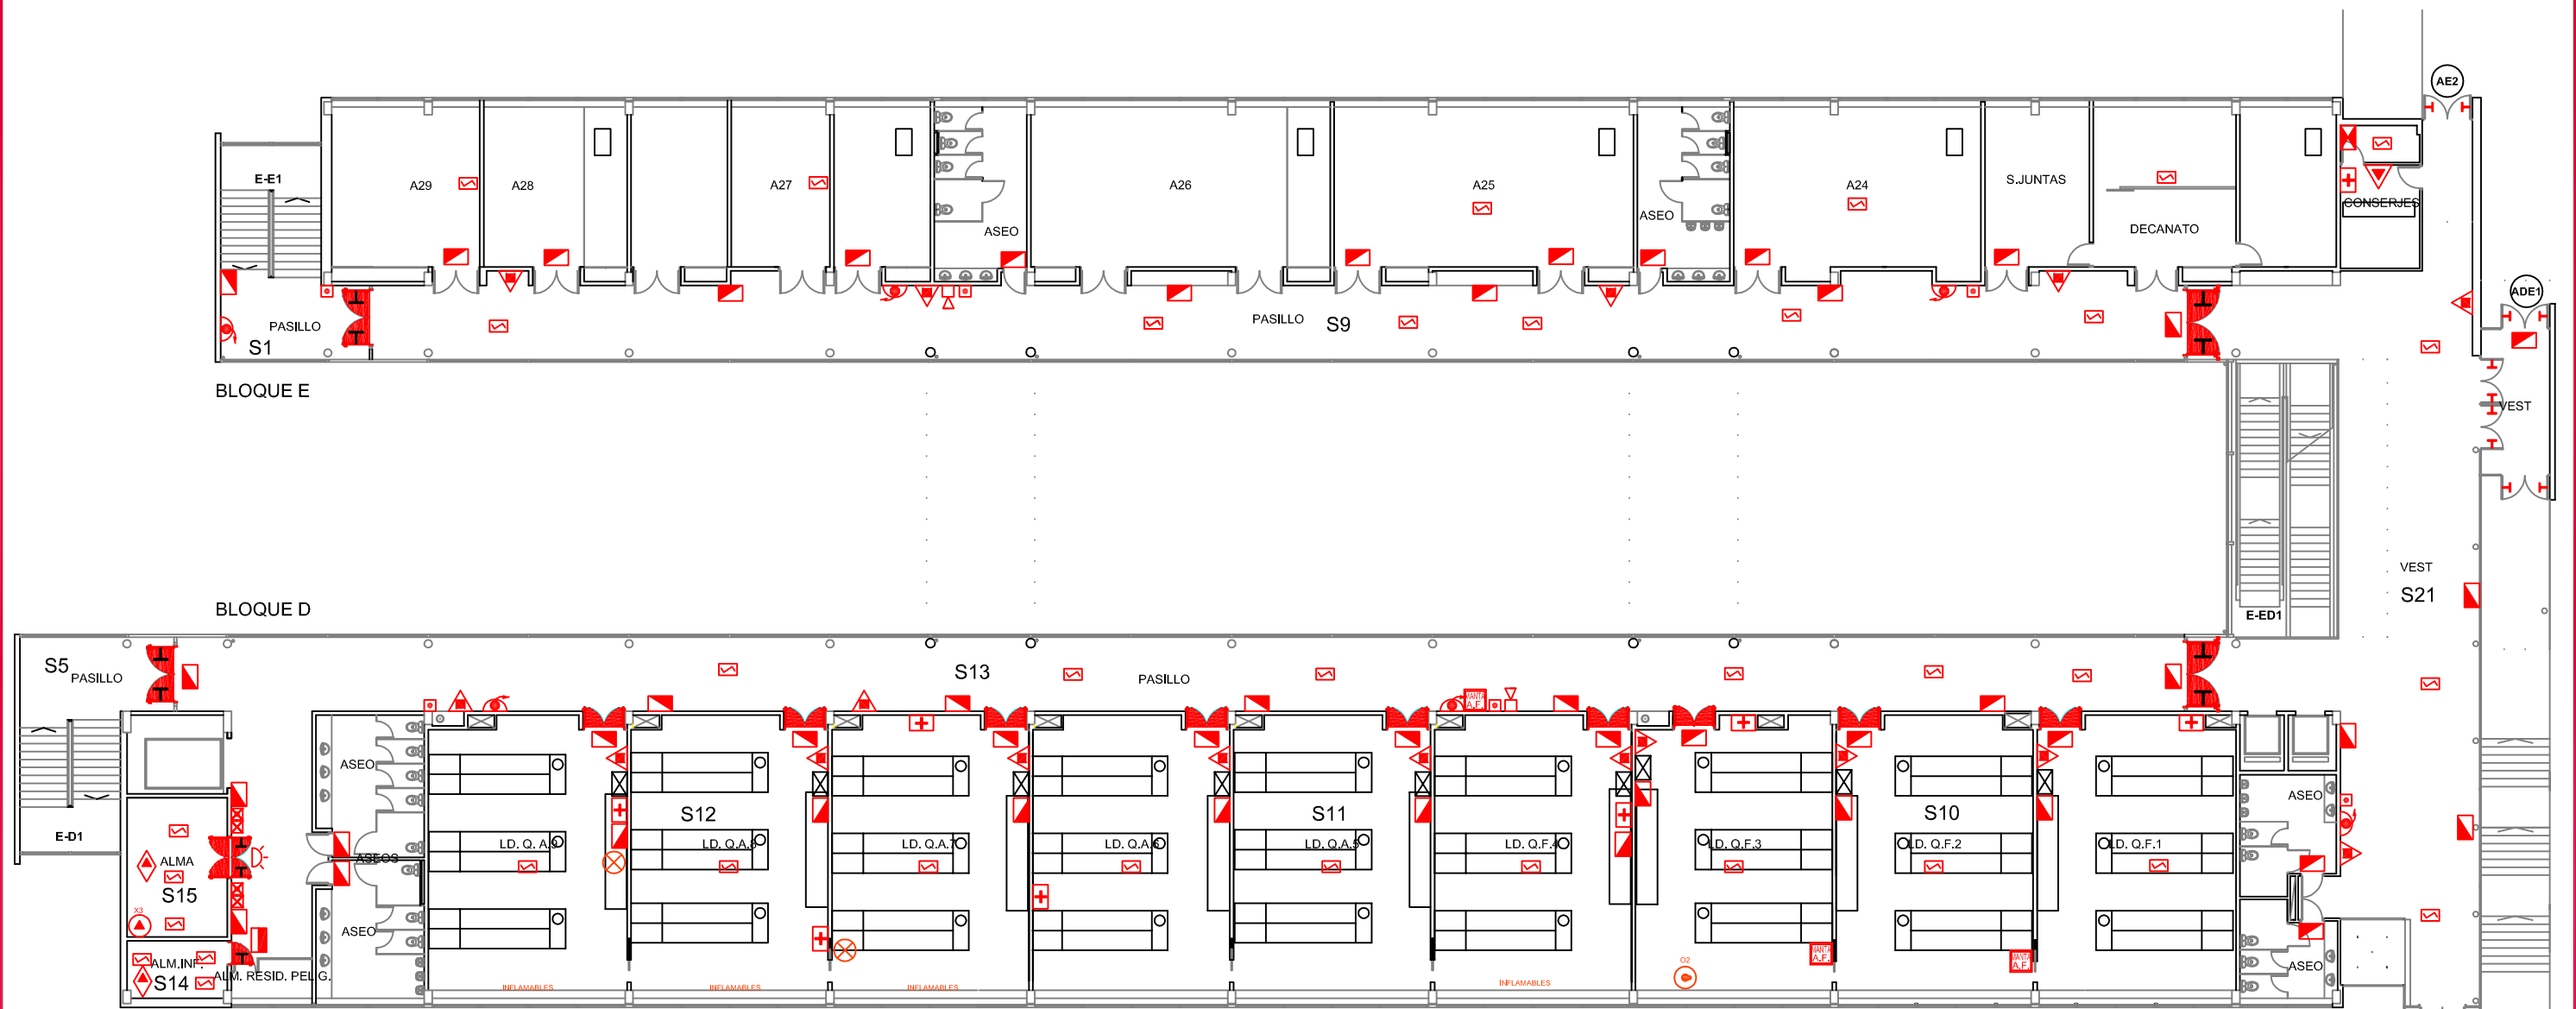

PLANTA PRIMERA BLOQUES D Y E

LEYENDA			
SIMBOLOGÍA	DENOMINACIÓN	SIMBOLOGÍA	DENOMINACIÓN
	ACCESOS		PULSADOR MANUAL DE ALARMA
	NOMENCLATURA ESCALERAS		BOTIQUÍN
	CUADRO ELÉCTRICO		SEÑAL DE AVISO (ACTIVADA EXTINCIÓN)
	PUERTA RF CON ANTIPÁTICO		CENTRAL DE ALARMAS
	PUERTA RF		PULSADOR BLOQUEO EXTINCIÓN
	PUERTA CON ANTIPÁTICO		PULSADOR DISPARO EXTINCIÓN
	RETENEDORES EN PUERTA		SISTEMA FIJO EXTINCIÓN POR CO2
	DETECTOR ÓPTICO DE INCENDIOS		BOTELLA EXTINCIÓN CO2
	LUMINARIA DE EMERGENCIA		INDICADOR DE ACCIÓN
	EXTINTOR DE POLVO		MANTA APAGA FUEGOS
	EXTINTOR DE CO2		INSTALACIÓN GASES
	BOCA DE INCENDIOS EQUIPADA		BOTELLAS GASES
	SIRENA		

Edificios de Ciencias Experimentales:
Facultades de Biología, Química y C.C. del Mar
BLOQUES D Y E



UNIVERSIDADE DE VIGO

Documento:
PLAN DE AUTOPROTECCIÓN

Capítulo 4
MEDIOS DE P.C.I.

Planta:
PRIMERA

Escala:
1/250

Revisión:
0


Nº de plano:
12

Fecha:
NOV.-2010


Delineación:
Natalia Montero Arribas



Sice
SERVICIO DE
CONSERVACIÓN
E INICIACIÓN

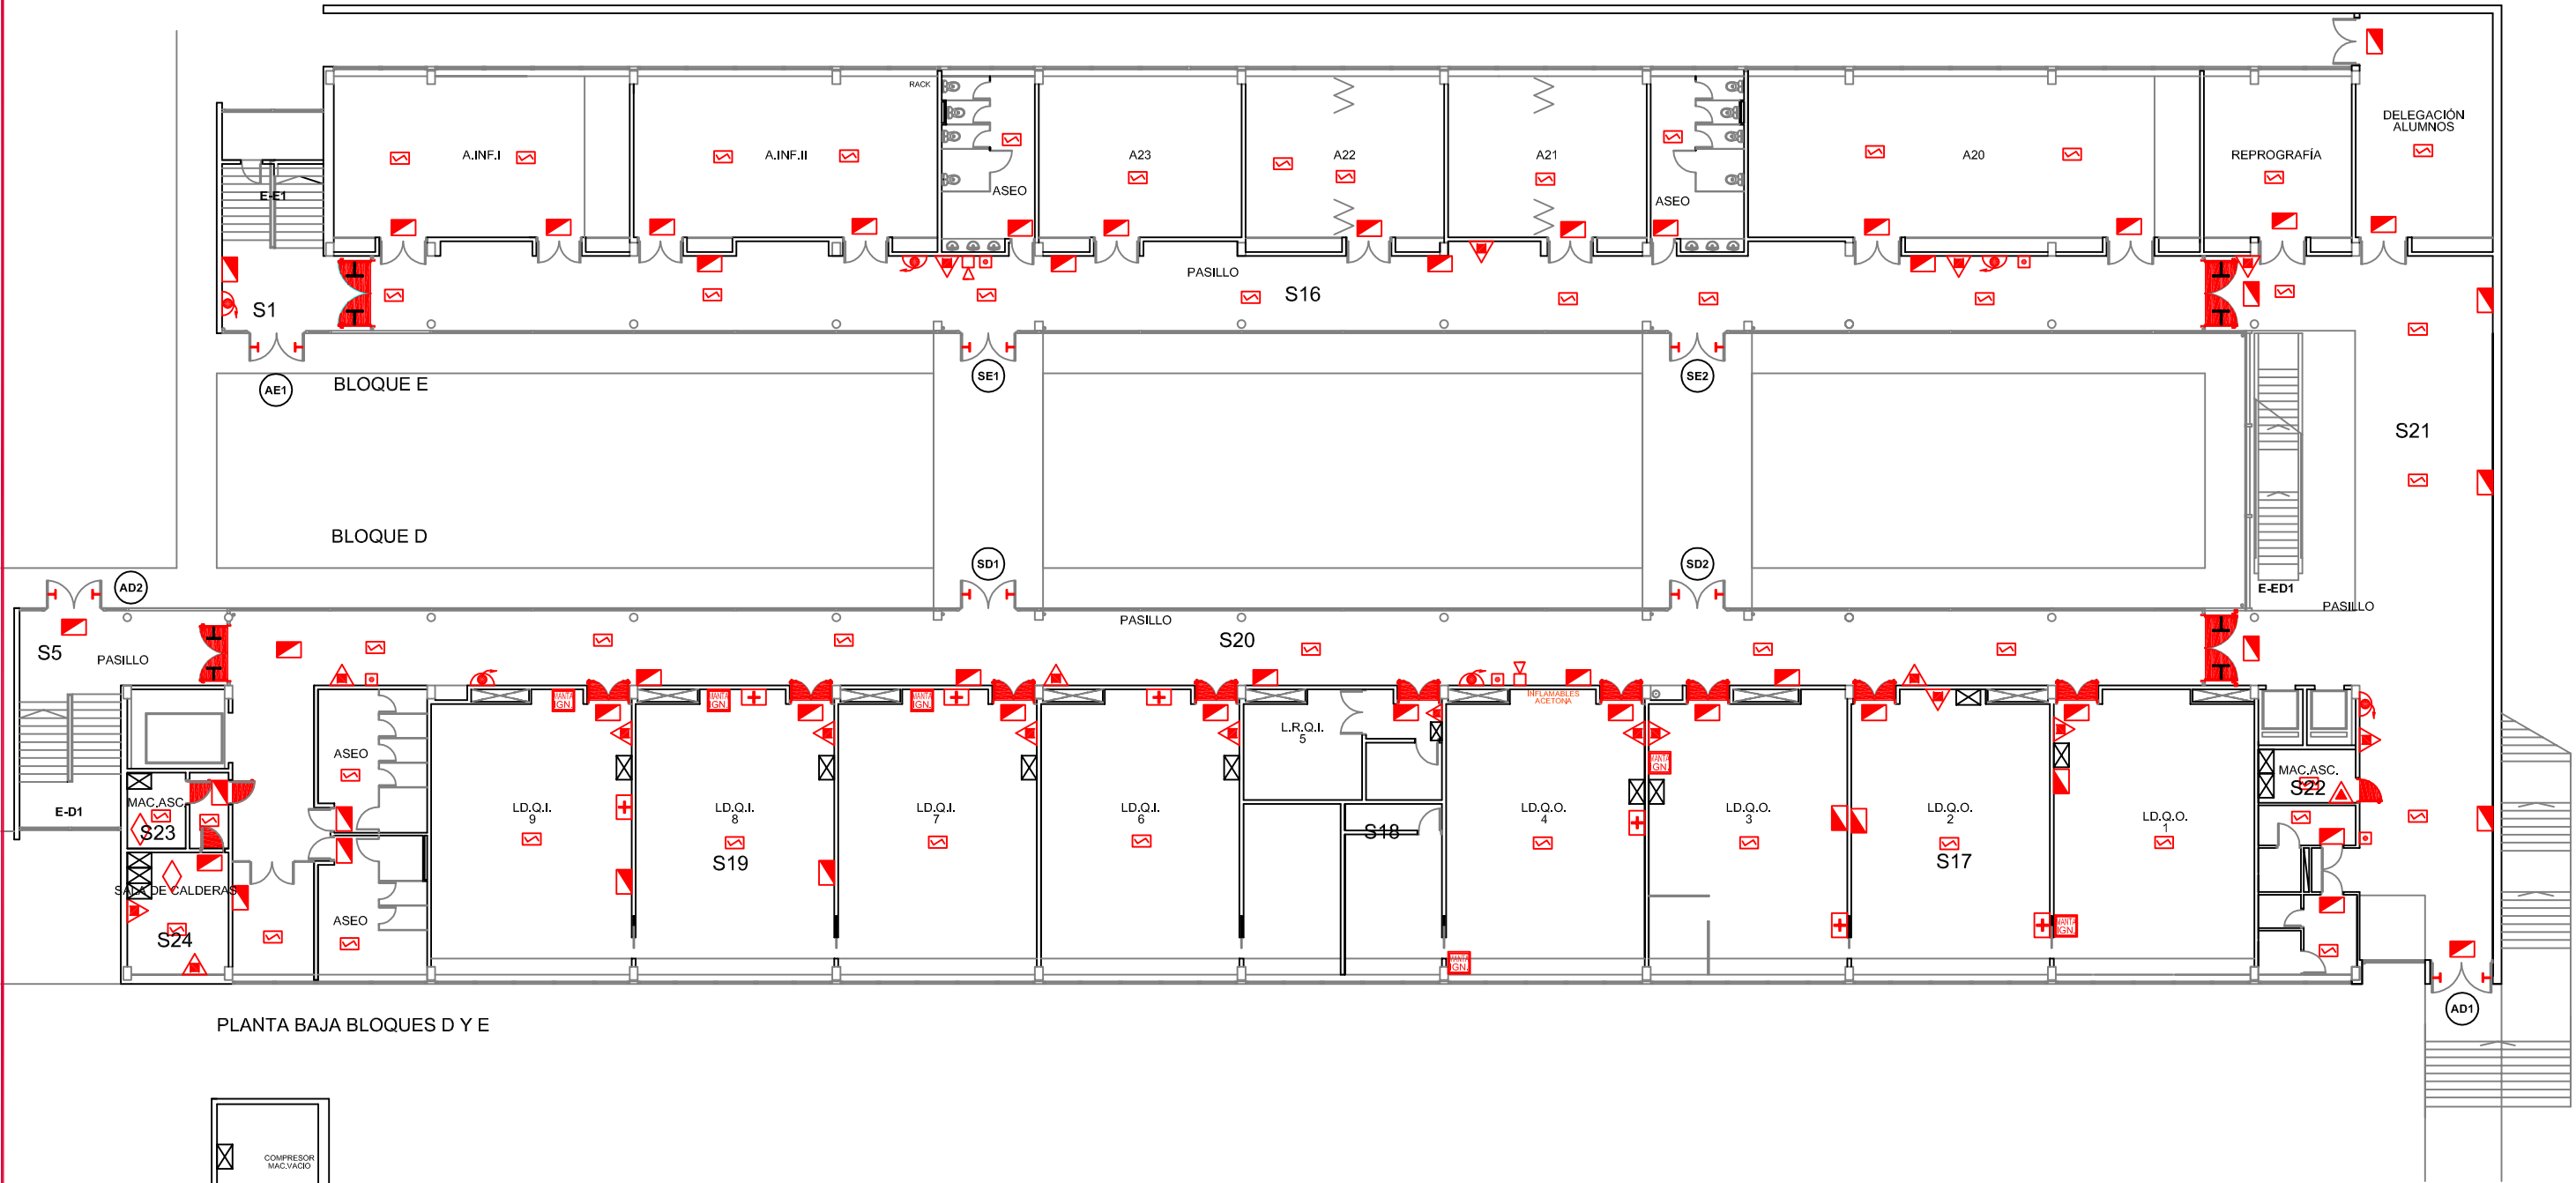


PLANTA BAJA BLOQUES D Y E

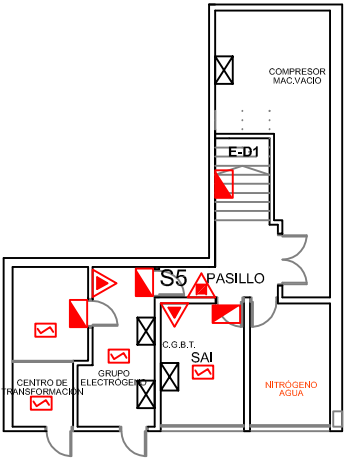

PLANTA SÓTANO BLOQUE D

LEYENDA			
SIMBOLOGÍA	DENOMINACIÓN	SIMBOLOGÍA	DENOMINACIÓN
	ACCESOS		EXTINTOR DE POLVO
	SALIDAS		EXTINTOR DE CO2
	NOMENCLATURA ESCALERAS		BOCA DE INCENDIOS EQUIPADA
	CUADRO ELÉCTRICO		SIRENA
	PUERTA RF CON ANTIPÁTICO		PULSADOR MANUAL DE ALARMA
	PUERTA RF		BOTIQUÍN
	PUERTA CON ANTIPÁTICO		MANTA IGNÍFUGA
	RETENEDORES EN PUERTA		BOTELLAS GASES
	DETECTOR ÓPTICO DE INCENDIOS		EXTINTOR AUTOMÁTICO
	LUMINARIA DE EMERGENCIA		

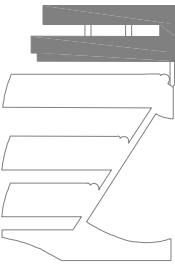

Edificios de Ciencias Experimentales:
Facultades de Biología, Química y C.C. del Mar

BLOQUES D Y E

Documento:
PLAN DE AUTOPROTECCIÓN

Escala:
1/250

**UNIVERSIDADE DE VIGO**

CAPITULO 4
MEDIOS DE P.C.I.

Revisión:
0

Planta:
BAJA Y SÓT.


Autor:


Nº de plano:
13

Fecha:
NOV.-2010

Delineación:
Natalia Montero Arribas

Fecha:
NOV.-2010

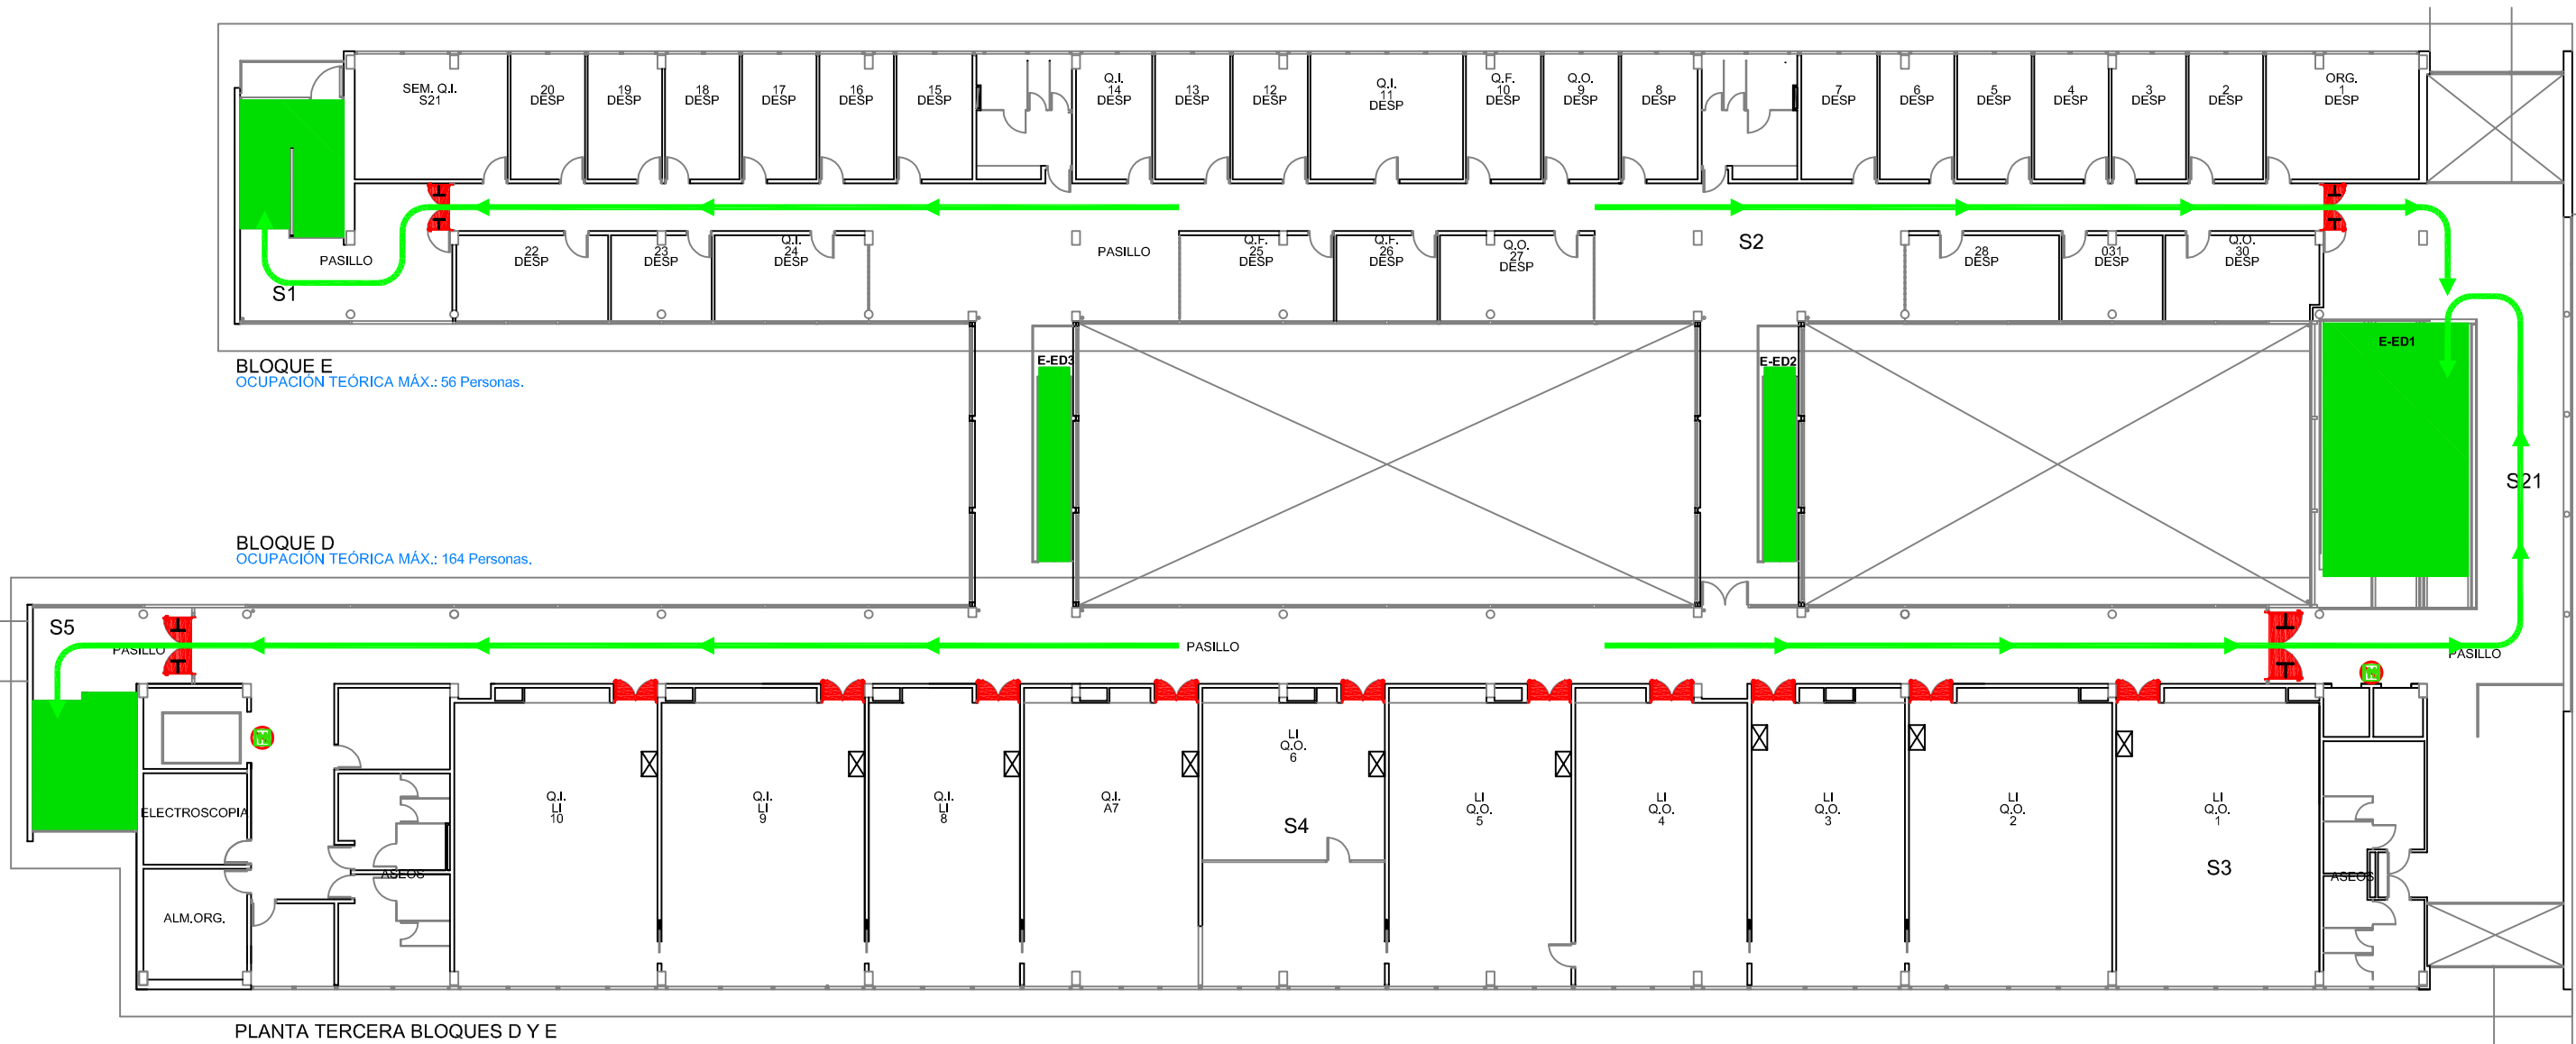

BLOQUE E
OCUPACIÓN TEÓRICA MÁX.: 56 Personas.


BLOQUE D
OCUPACIÓN TEÓRICA MÁX.: 164 Personas.

PLANTA TERCERA BLOQUES D Y E

LEYENDA	
SIMBOLOGÍA	DENOMINACIÓN
E	NOMENCLATURA ESCALERAS
⊠	CUADRO ELÉCTRICO
RF con antipánico	PUERTA RF CON ANTIPÁNICO
RF	PUERTA RF

LEYENDA	
SIMBOLOGÍA	DENOMINACIÓN
SEÑALIZACIÓN NO USAR EN CASO DE EMERGENCIA	SEÑALIZACIÓN NO USAR EN CASO DE EMERGENCIA
RECORRIDO PRINCIPAL	RECORRIDO PRINCIPAL

Edificios de Ciencias Experimentales: Facultades de Biología, Química y C.C. del Mar BLOQUES D Y E				UNIVERSIDADE DE VIGO	
Documento: PLAN DE AUTOPROTECCIÓN		CAPITULO 4 RECORRIDOS DE EVACUACIÓN			Planta: TERCERA
		Autor:			 RESERVA Y CONSERVACIÓN COMUNICACIÓN
Escala: 1/250	Revisión: 0	Nº de plano: 25	Fecha: NOV.-2010	Delineación: Natalia Montero Arribas	

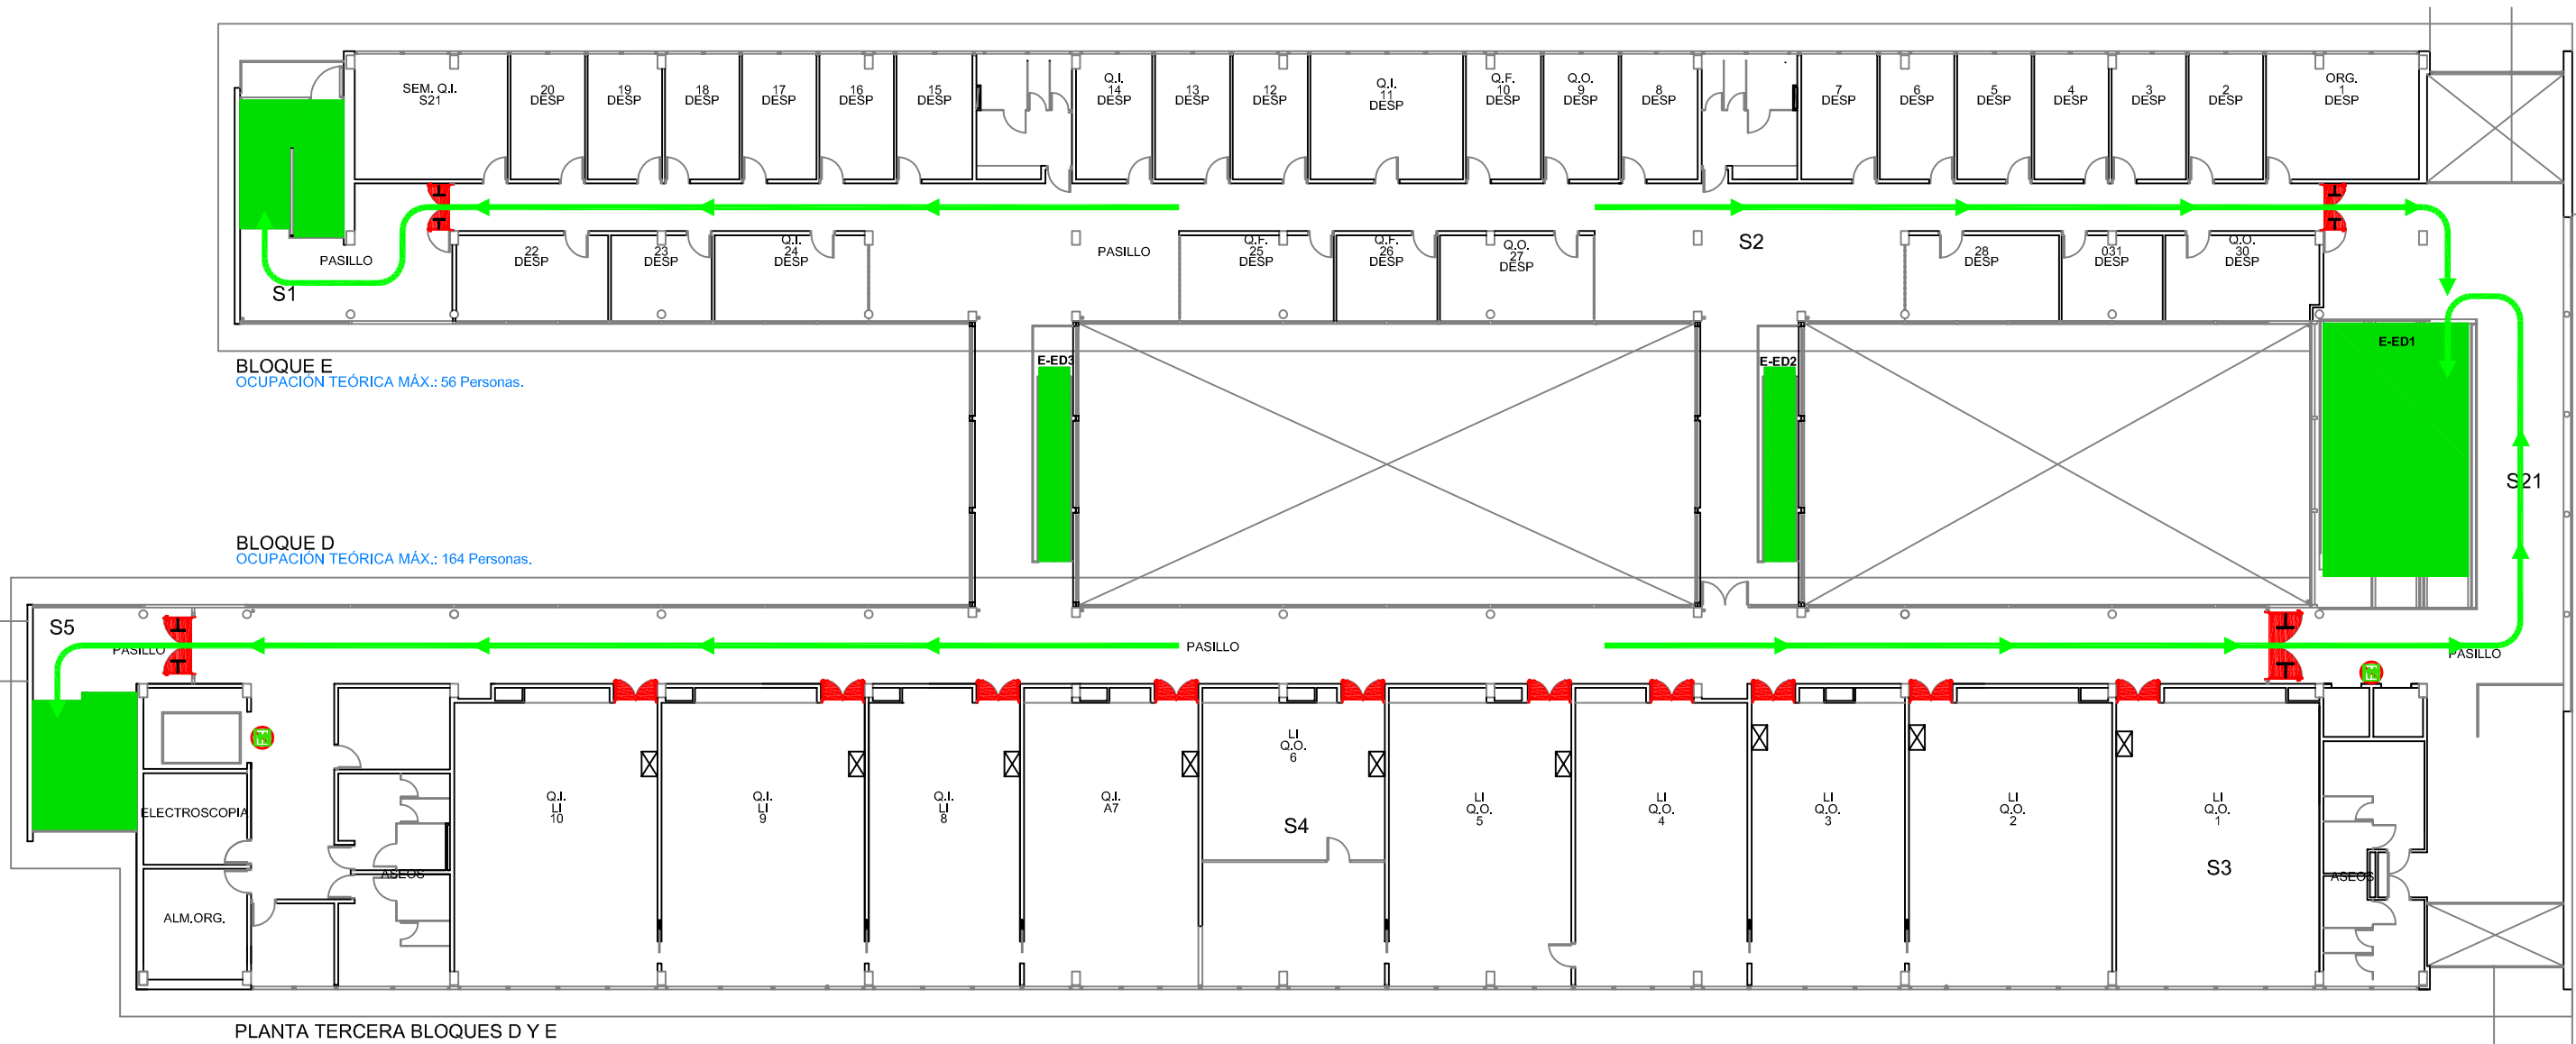

BLOQUE E
OCUPACIÓN TEÓRICA MÁX.: 56 Personas.

BLOQUE D
OCUPACIÓN TEÓRICA MÁX.: 164 Personas.

PLANTA TERCERA BLOQUES D Y E

LEYENDA	
SIMBOLOGÍA	DENOMINACIÓN
E	NOMENCLATURA ESCALERAS
⊗	CUADRO ELÉCTRICO
RF	PUERTA RF CON ANTIPÁTICO
RF	PUERTA RF

LEYENDA	
SIMBOLOGÍA	DENOMINACIÓN
NO	SEÑALIZACIÓN NO USAR EN CASO DE EMERGENCIA
→	RECORRIDO PRINCIPAL

Edificios de Ciencias Experimentales: Facultades de Biología, Química y C.C. del Mar BLOQUES D Y E		 UNIVERSIDADE DE VIGO	
Documento: PLAN DE AUTOPROTECCIÓN		Planta: TERCERA	
Revisión: 0		CAPITULO 4 RECORRIDOS DE EVACUACIÓN	
Escala: 1/250	Nº de plano: 25	Fecha: NOV.-2010	Delineación: Natalia Montero Arribas



BLOQUE E
OCUPACIÓN TEÓRICA MÁX.: 274 Personas.

BLOQUE D
OCUPACIÓN TEÓRICA MÁX.: 151 Personas.

PLANTA PRIMERA BLOQUES D Y E

LEYENDA	
SIMBOLOGÍA	DENOMINACIÓN
	ACCESOS
	NOMENCLATURA ESCALERAS
	CUADRO ELÉCTRICO
	PUERTA RF CON ANTIPÁTICO
	PUERTA RF
	PUERTA CON ANTIPÁTICO
	RETENEDORES EN PUERTA

LEYENDA	
SIMBOLOGÍA	DENOMINACIÓN
	SEÑALIZACIÓN NO USAR EN CASO DE EMERGENCIA
	RECORRIDO PRINCIPAL

Edificios de Ciencias Experimentales:
Facultades de Biología, Química y C.C. del Mar
BLOQUES D Y E

UNIVERSIDADE DE VIGO

Documento:
PLAN DE AUTOPROTECCIÓN

CAPITULO 4
RECORRIDOS DE EVACUACIÓN

Planta:
PRIMERA


Escala:
1/250

Revisión:
0


Nº de plano:
27

Fecha:
NOV.-2010

Delineación:
Natalia Montero Arribas

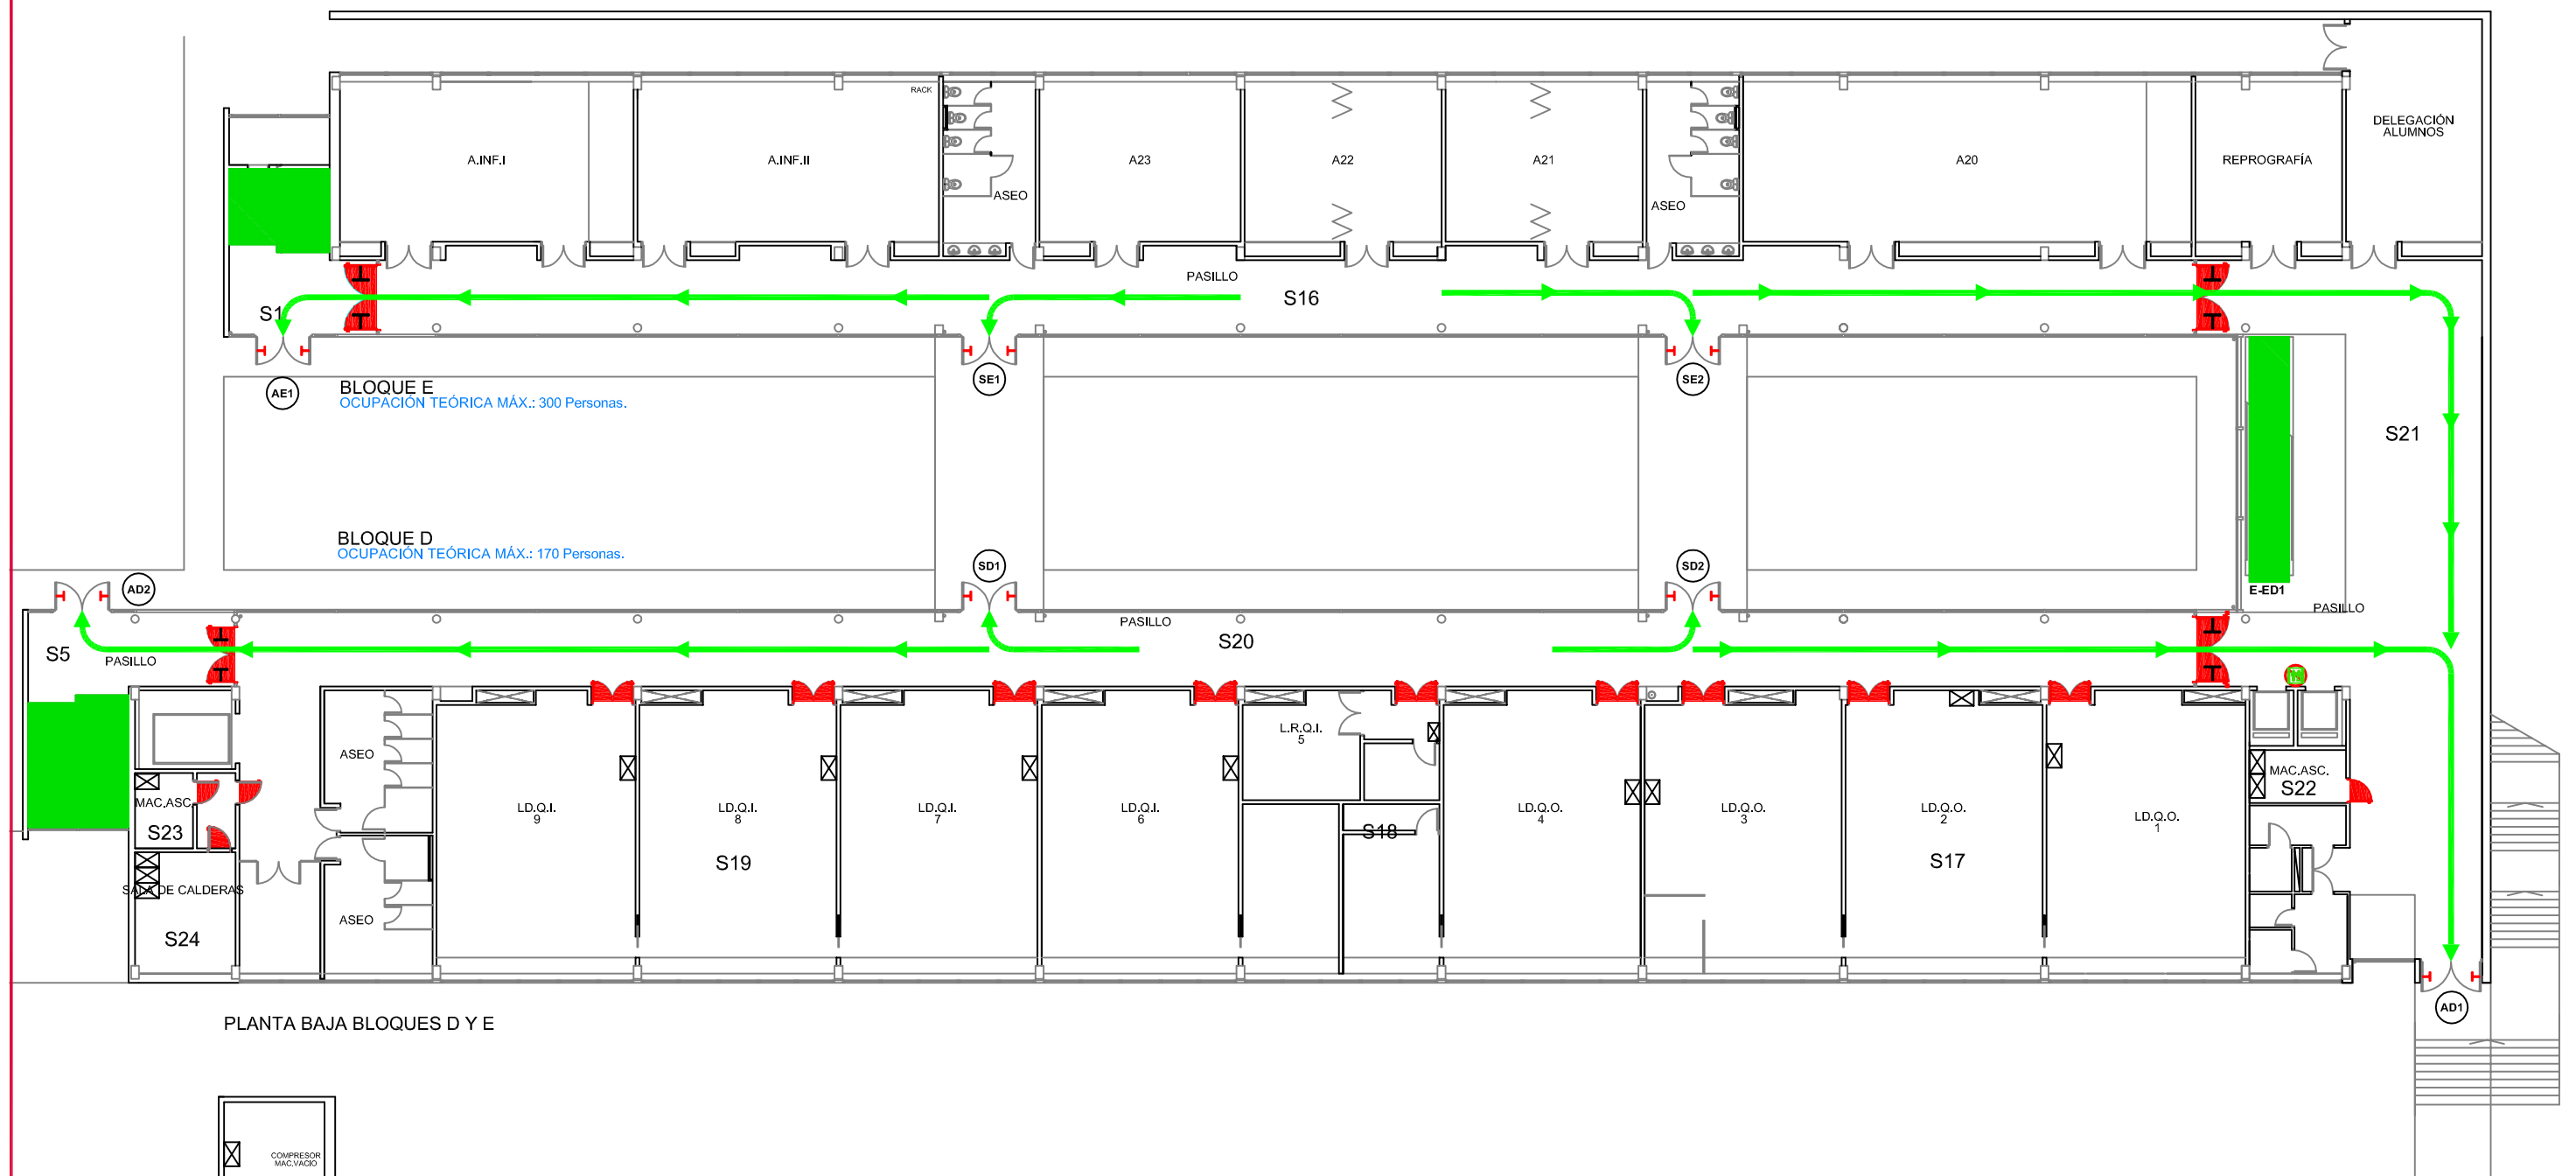

PLANTA BAJA BLOQUES D Y E

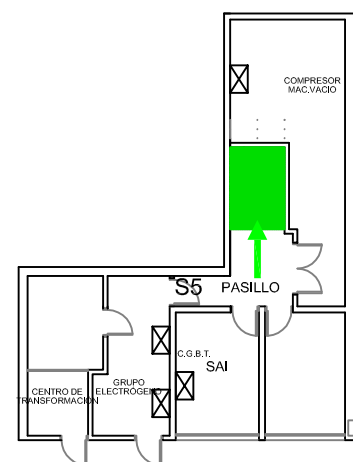


PLANTA SÓTANO BLOQUE D
OCUPACIÓN TEÓRICA MÁX.: Alternativa.

LEYENDA	
SIMBOLOGÍA	DENOMINACIÓN
	ACCESOS
	SALIDAS
	NOMENCLATURA ESCALERAS
	CUADRO ELÉCTRICO
	PUERTA RF CON ANTIPÁTICO
	PUERTA RF
	PUERTA CON ANTIPÁTICO
	RETENEDORES EN PUERTA

LEYENDA	
SIMBOLOGÍA	DENOMINACIÓN
	SEÑALIZACIÓN NO USAR EN CASO DE EMERGENCIA
	RECORRIDO PRINCIPAL

Edificios de Ciencias Experimentales: Facultades de Biología, Química y C.C. del Mar BLOQUES D Y E		UNIVERSIDADE DE VIGO	
Documento: PLAN DE AUTOPROTECCIÓN		CAPITULO 4 RECORRIDOS DE EVACUACIÓN	
Planta: BAJA Y SÓT.	Autor:		
Escala: 1/250	Revisión: 0	Nº de plano: 28	Fecha: NOV.-2010 Delineación: Natalia Montero Arribas

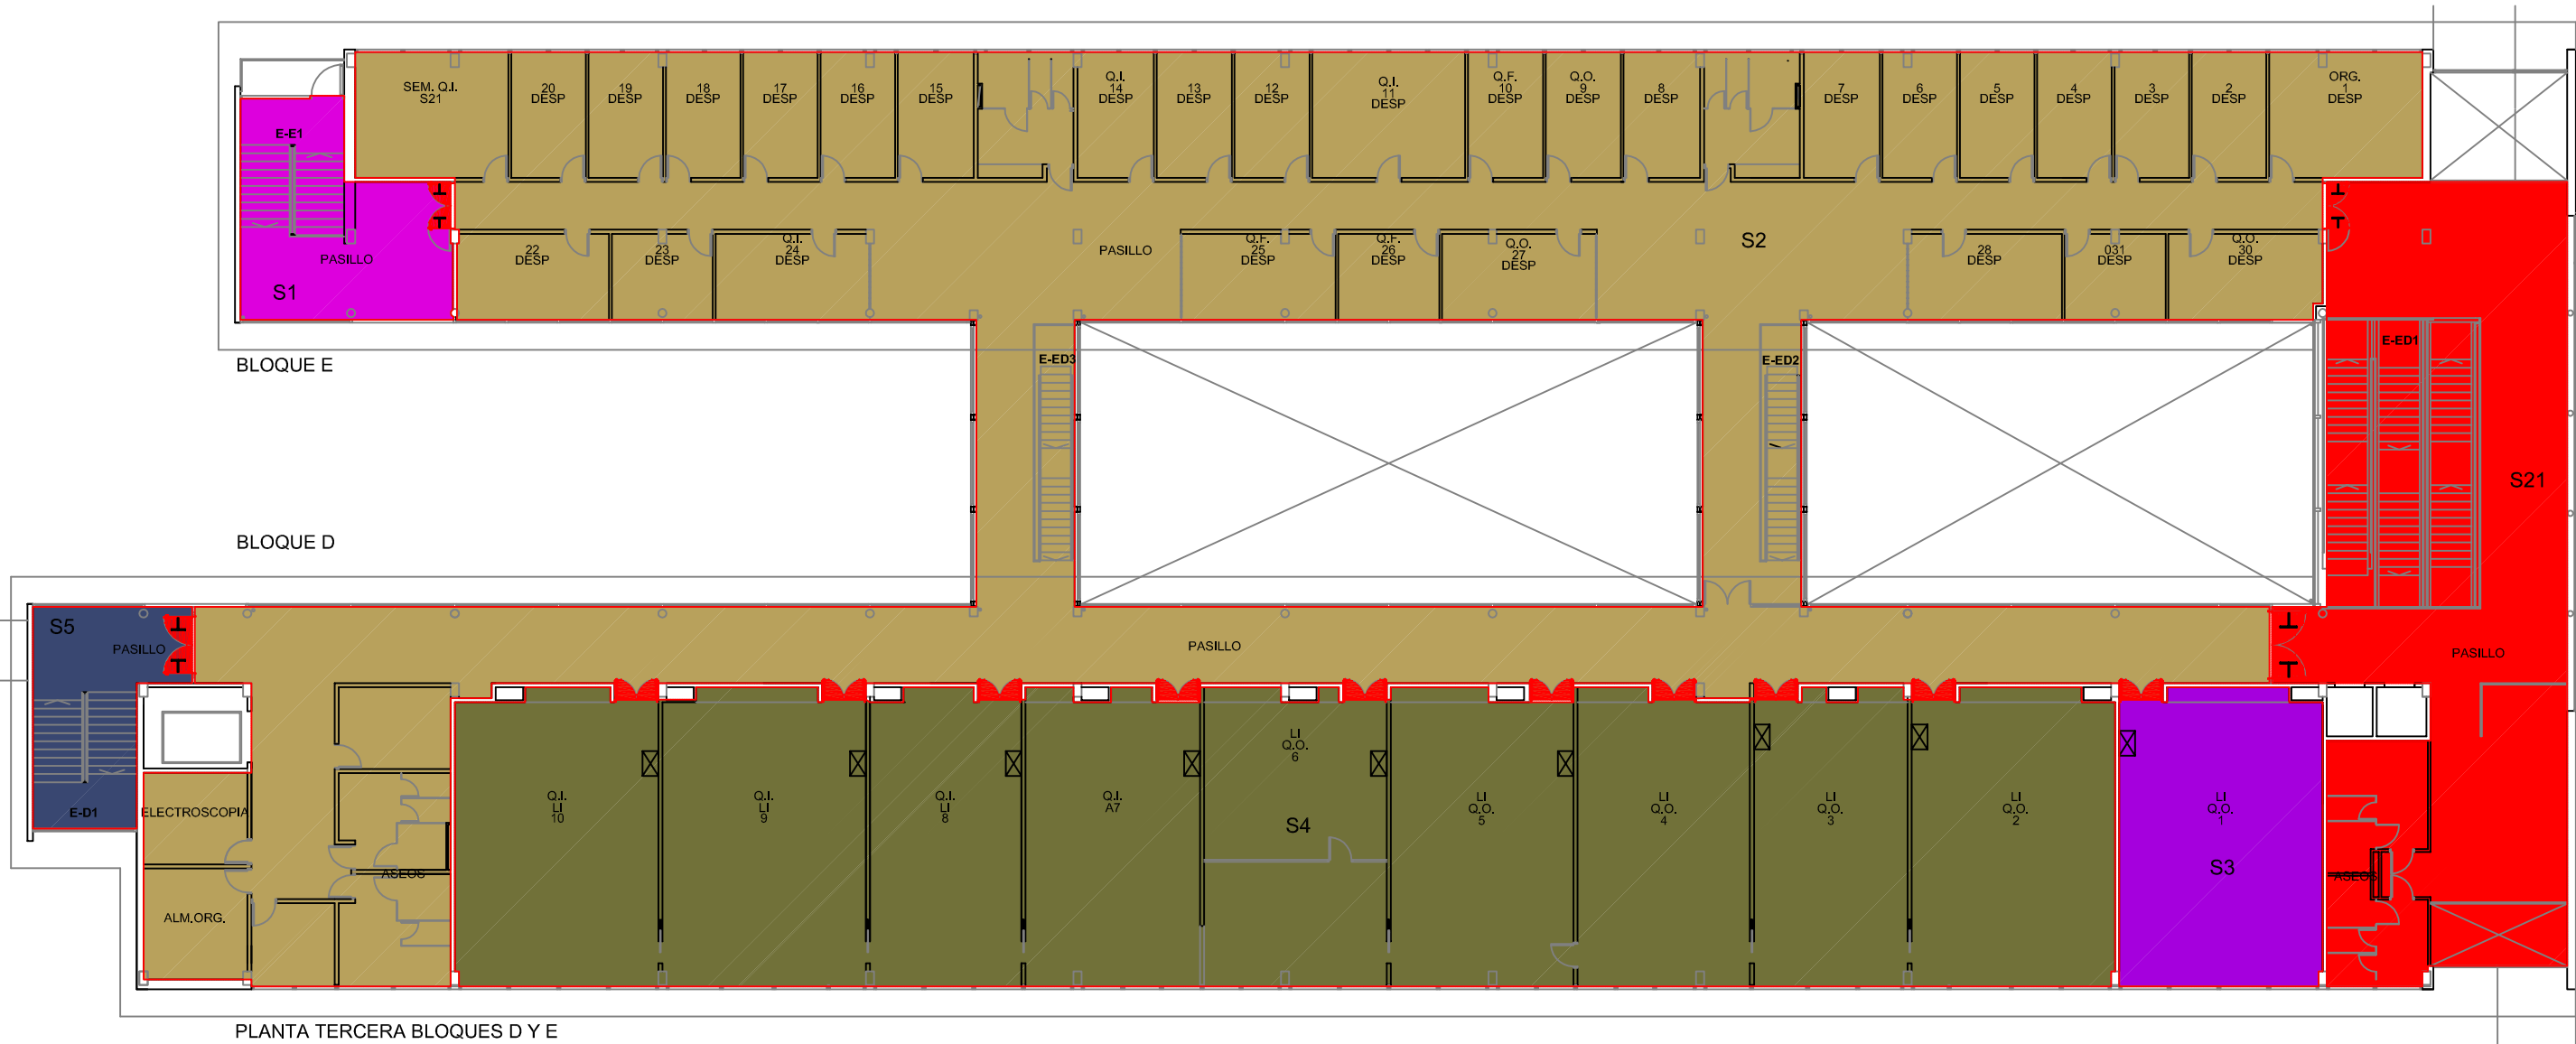


BLOQUE E

BLOQUE D

PLANTA TERCERA BLOQUES D Y E

LEYENDA	
SIMBOLOGÍA	DENOMINACIÓN
E	NOMENCLATURA ESCALERAS
⊠	CUADRO ELÉCTRICO
⬇	PUERTA RF CON ANTIPÁTICO
⬇	PUERTA RF

LEYENDA			
SECTOR 1	SECTOR 2	SECTOR 3	SECTOR 4
SECTOR 5	SECTOR 6	SECTOR 7	SECTOR 8
SECTOR 9	SECTOR 10	SECTOR 11	SECTOR 12

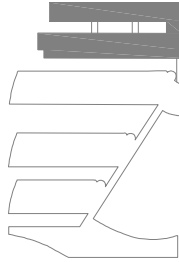

Edificios de Ciencias Experimentales:
Facultades de Biología, Química y C.C. del Mar

BLOQUES D Y E

 UNIVERSIDADE DE VIGO

Planta:
TERCERA

Autor:


Documento:
PLAN DE AUTOPROTECCIÓN

Capítulo 4
SECTORIZACIÓN


Escala:
1/250

Revisión:
0

Nº de plano:
40


Fecha:
NOV.-2010

Delineación:
Natalia Montero Arribas

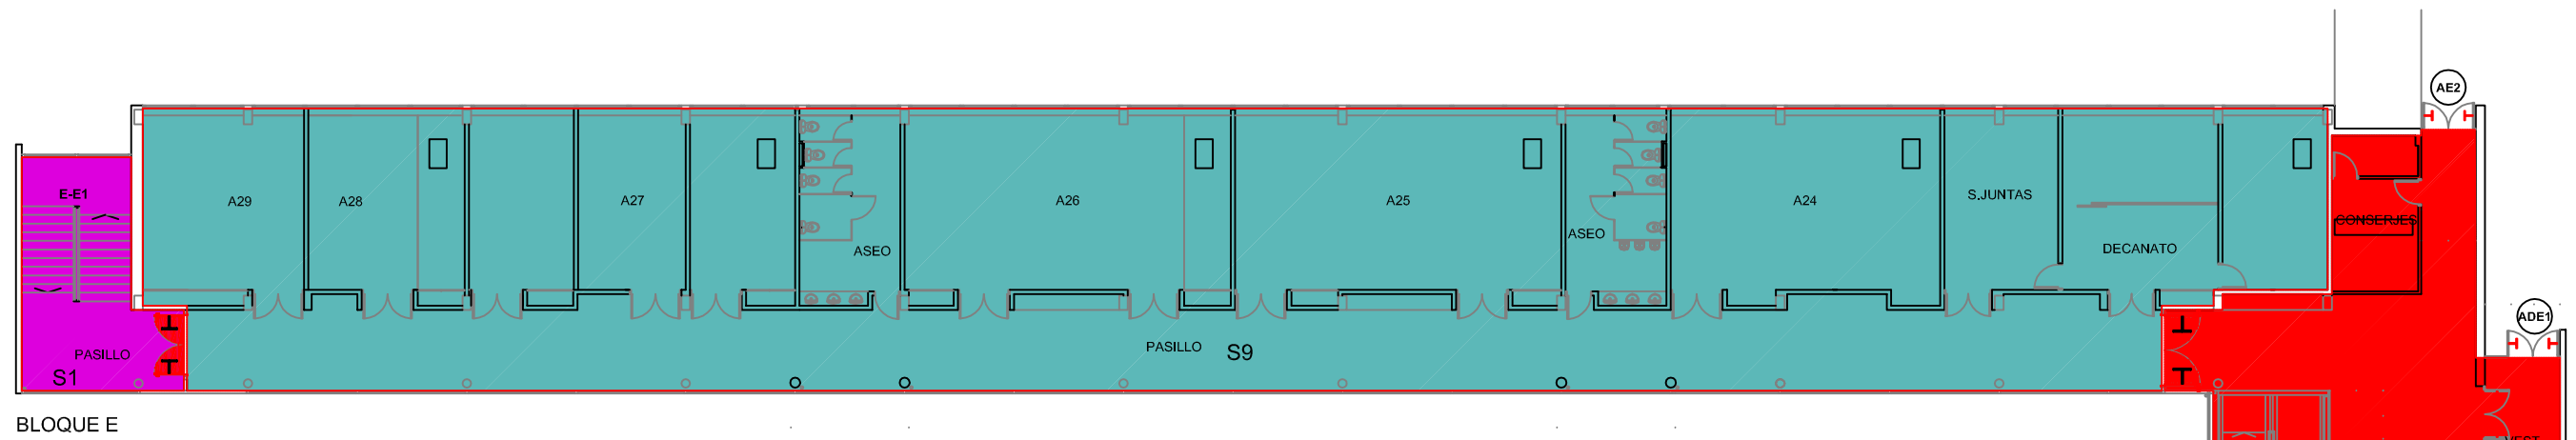

BLOQUE E

BLOQUE D

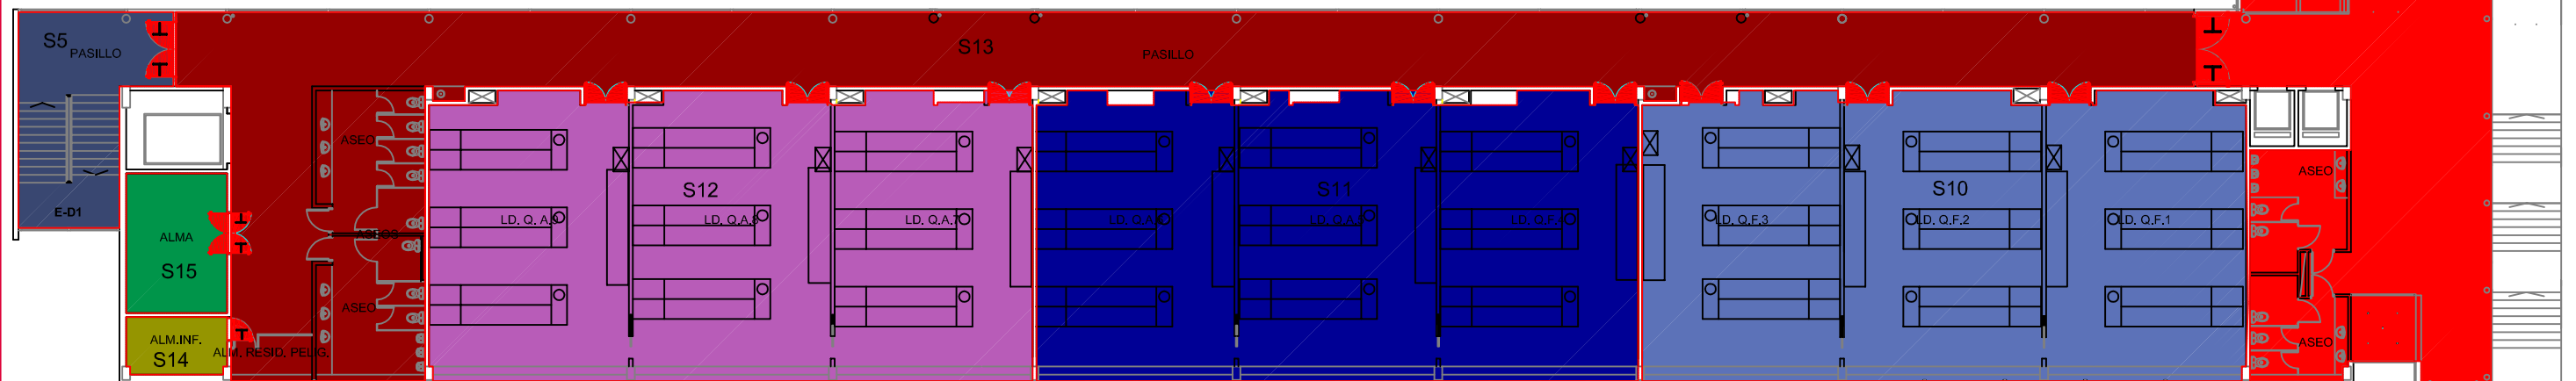

PLANTA PRIMERA BLOQUES D Y E

LEYENDA	
SIMBOLOGÍA	DENOMINACIÓN
	ACCESOS
	NOMENCLATURA ESCALERAS
	CUADRO ELÉCTRICO
	PUERTA RF CON ANTIPÁTICO
	PUERTA RF
	PUERTA CON ANTIPÁTICO
	RETENEDORES EN PUERTA

LEYENDA	
	SECTOR 1
	SECTOR 13
	SECTOR 5
	SECTOR 14
	SECTOR 9
	SECTOR 15
	SECTOR 10
	SECTOR 11
	SECTOR 12
	SECTOR 21

Edificios de Ciencias Experimentales:
Facultades de Biología, Química y C.C. del Mar

BLOQUES D Y E



UNIVERSIDADE DE VIGO

Documento:
PLAN DE AUTOPROTECCIÓN

Escala:
1/250

Revisión:
0

Nº de plano:
42

Fecha:
NOV.-2010

Delineación:
Natalia Montero Arribas

Planta:
PRIMERA

Autor: