



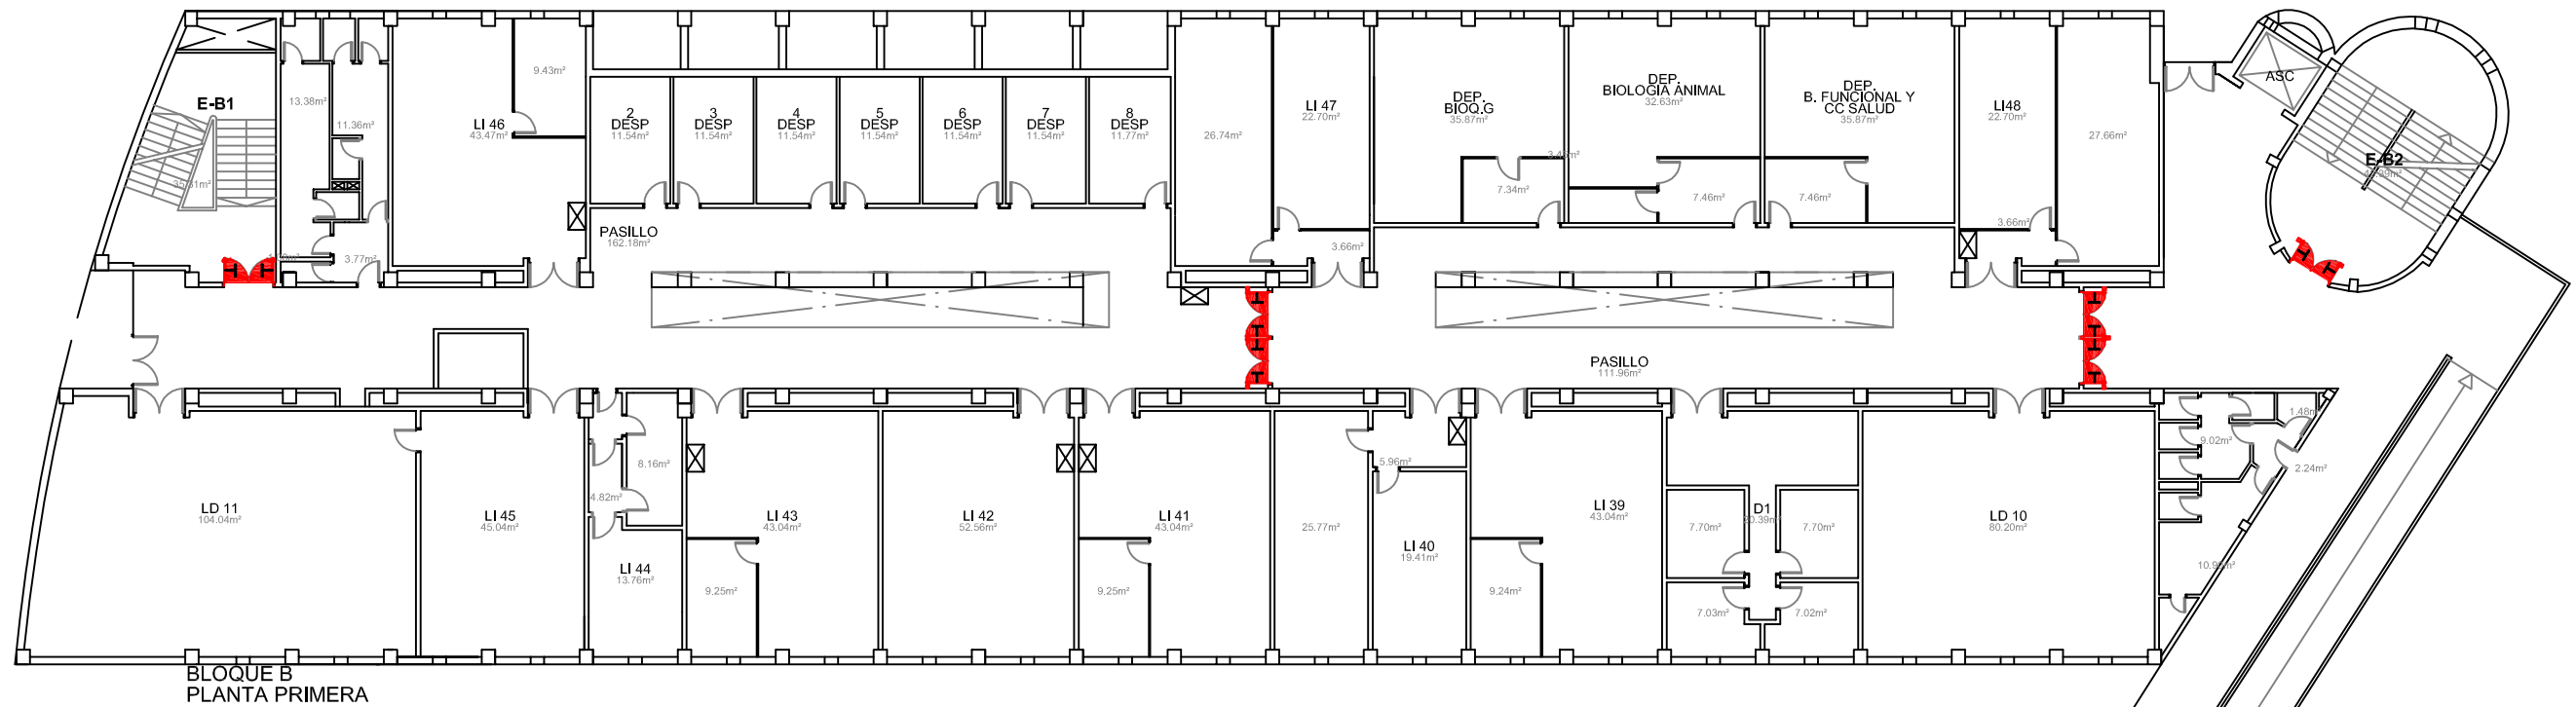


BLOQUE B
PLANTA PRIMERA

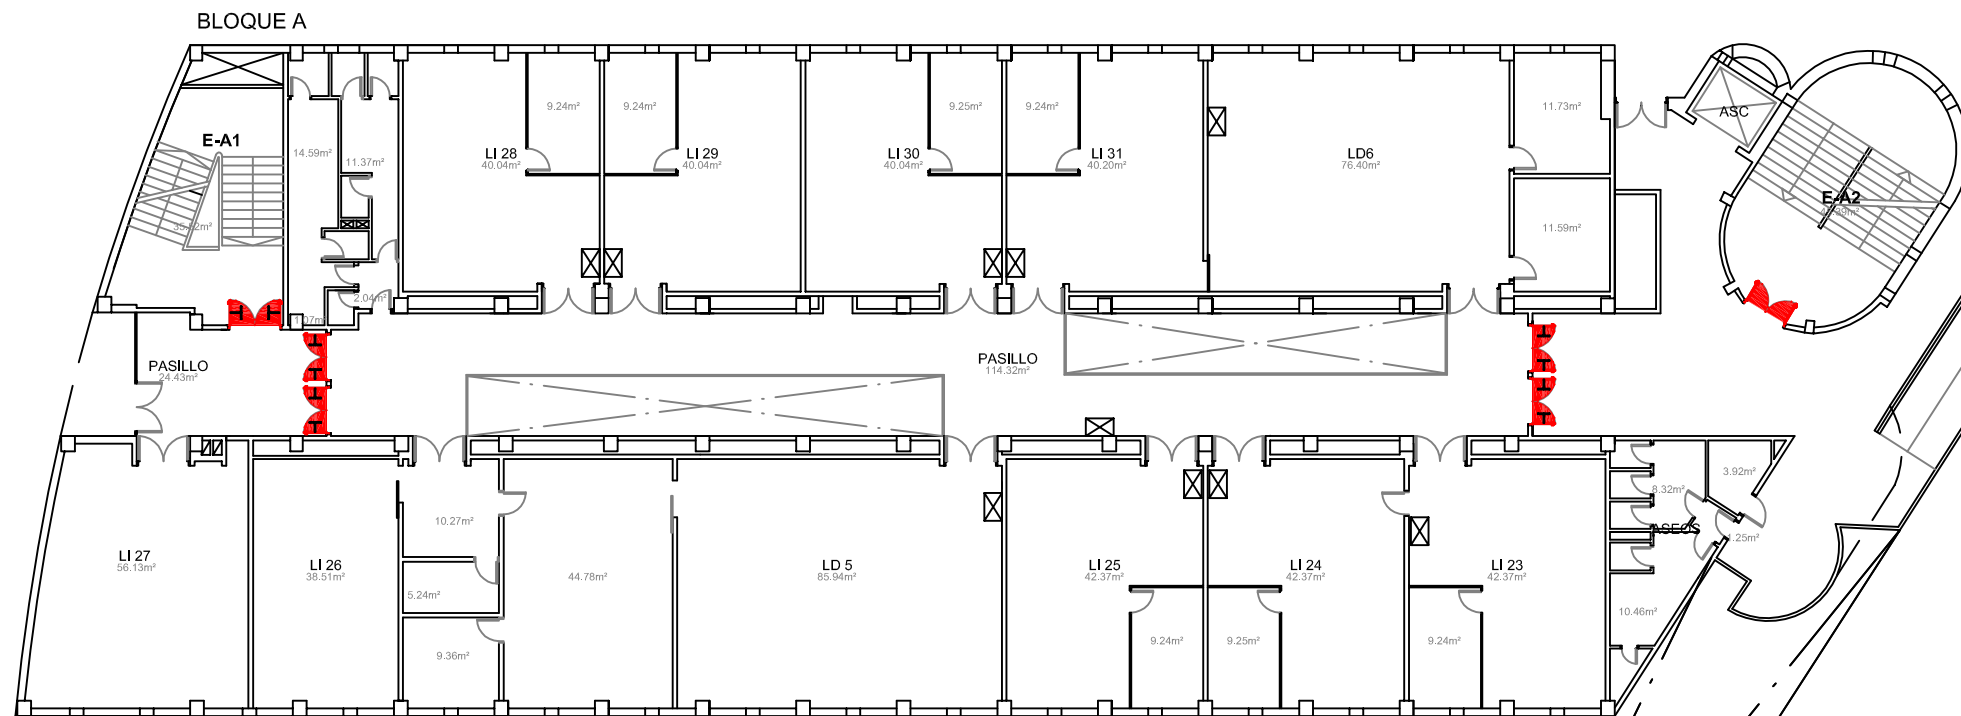


PLANTA SEGUNDA
2936.66m²

LEYENDA	
SIMBOLOGÍA	DENOMINACIÓN
E	NOMENCLATURA ESCALERAS
⊗	CUADRO ELÉCTRICO
	PUERTA RF CON ANTIPÁTICO
	PUERTA RF
	RETENEDORES EN PUERTA

Edificios de Ciencias Experimentales: Facultades de Biología, Química y C.C. del Mar BLOQUES A Y B		UNIVERSIDADE DE VIGO	
Documento: PLAN DE AUTOPROTECCIÓN		CAPÍTULO 2 PLANOS DESCRIPTIVOS	
Escala: 1/250	Revisión: 0	Nº de plano: 3	Fecha: NOV.-2010
		Delineación: Natalia Montero Arribas	Autor:

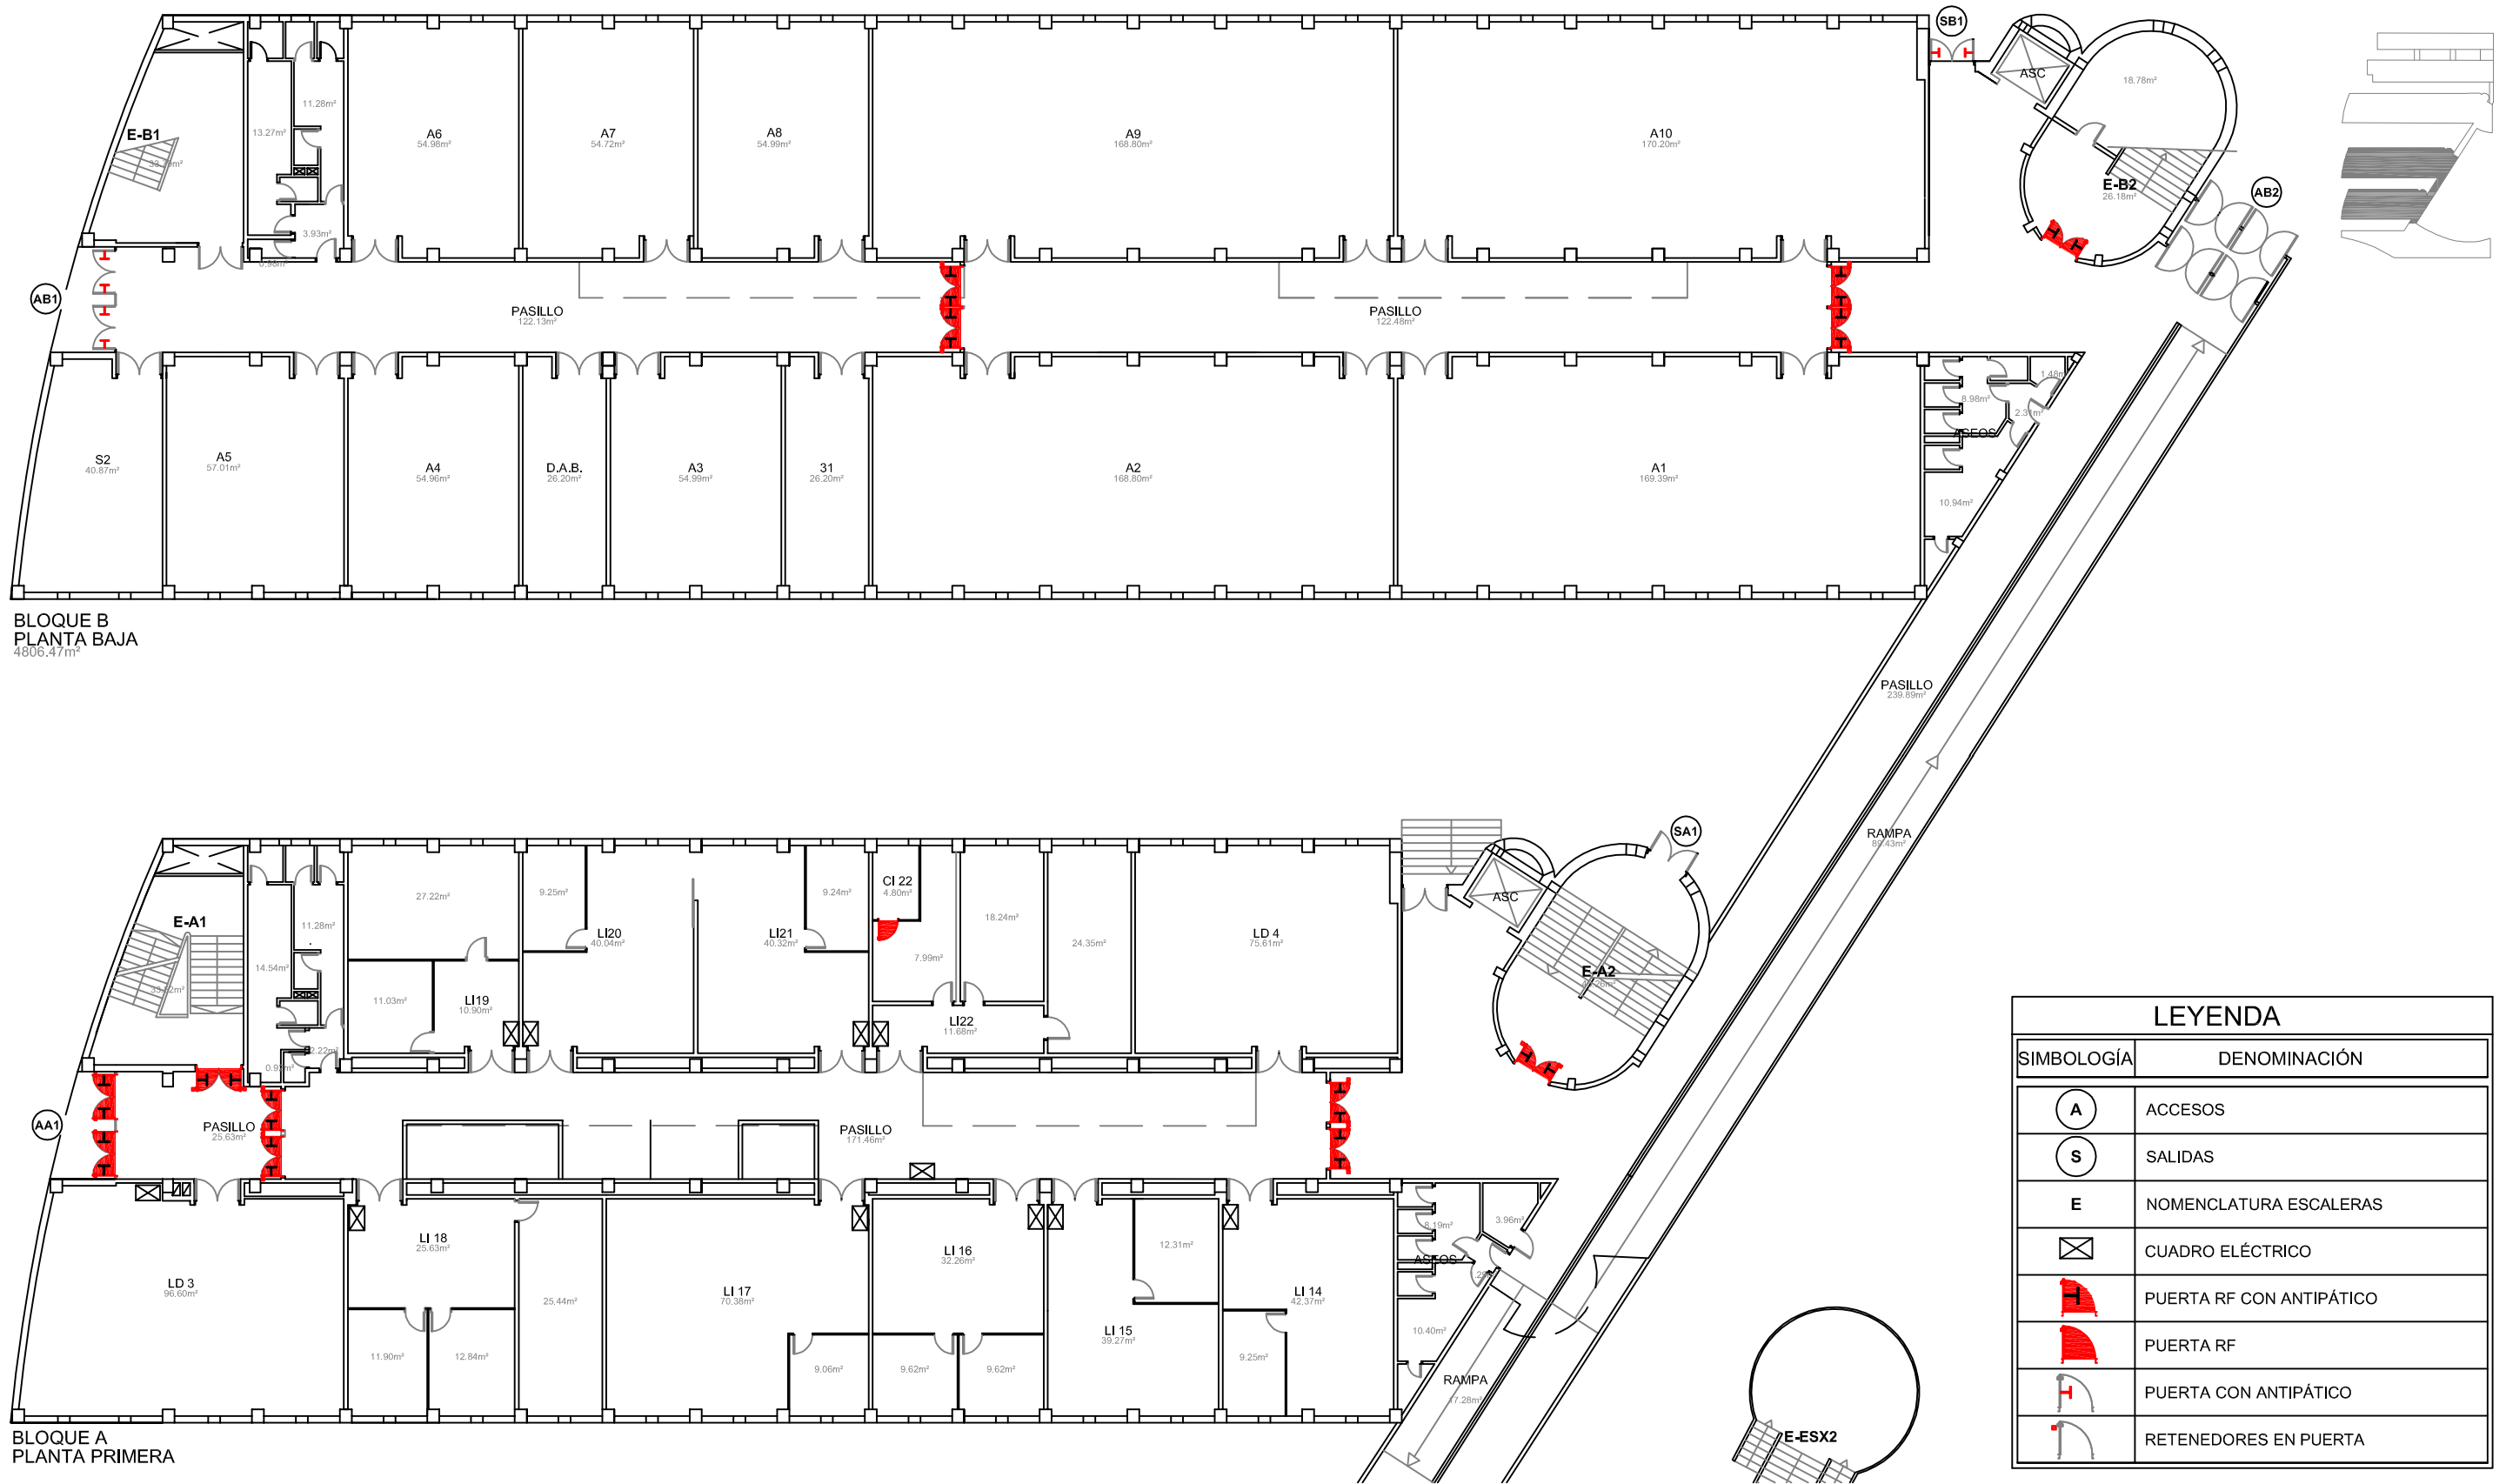

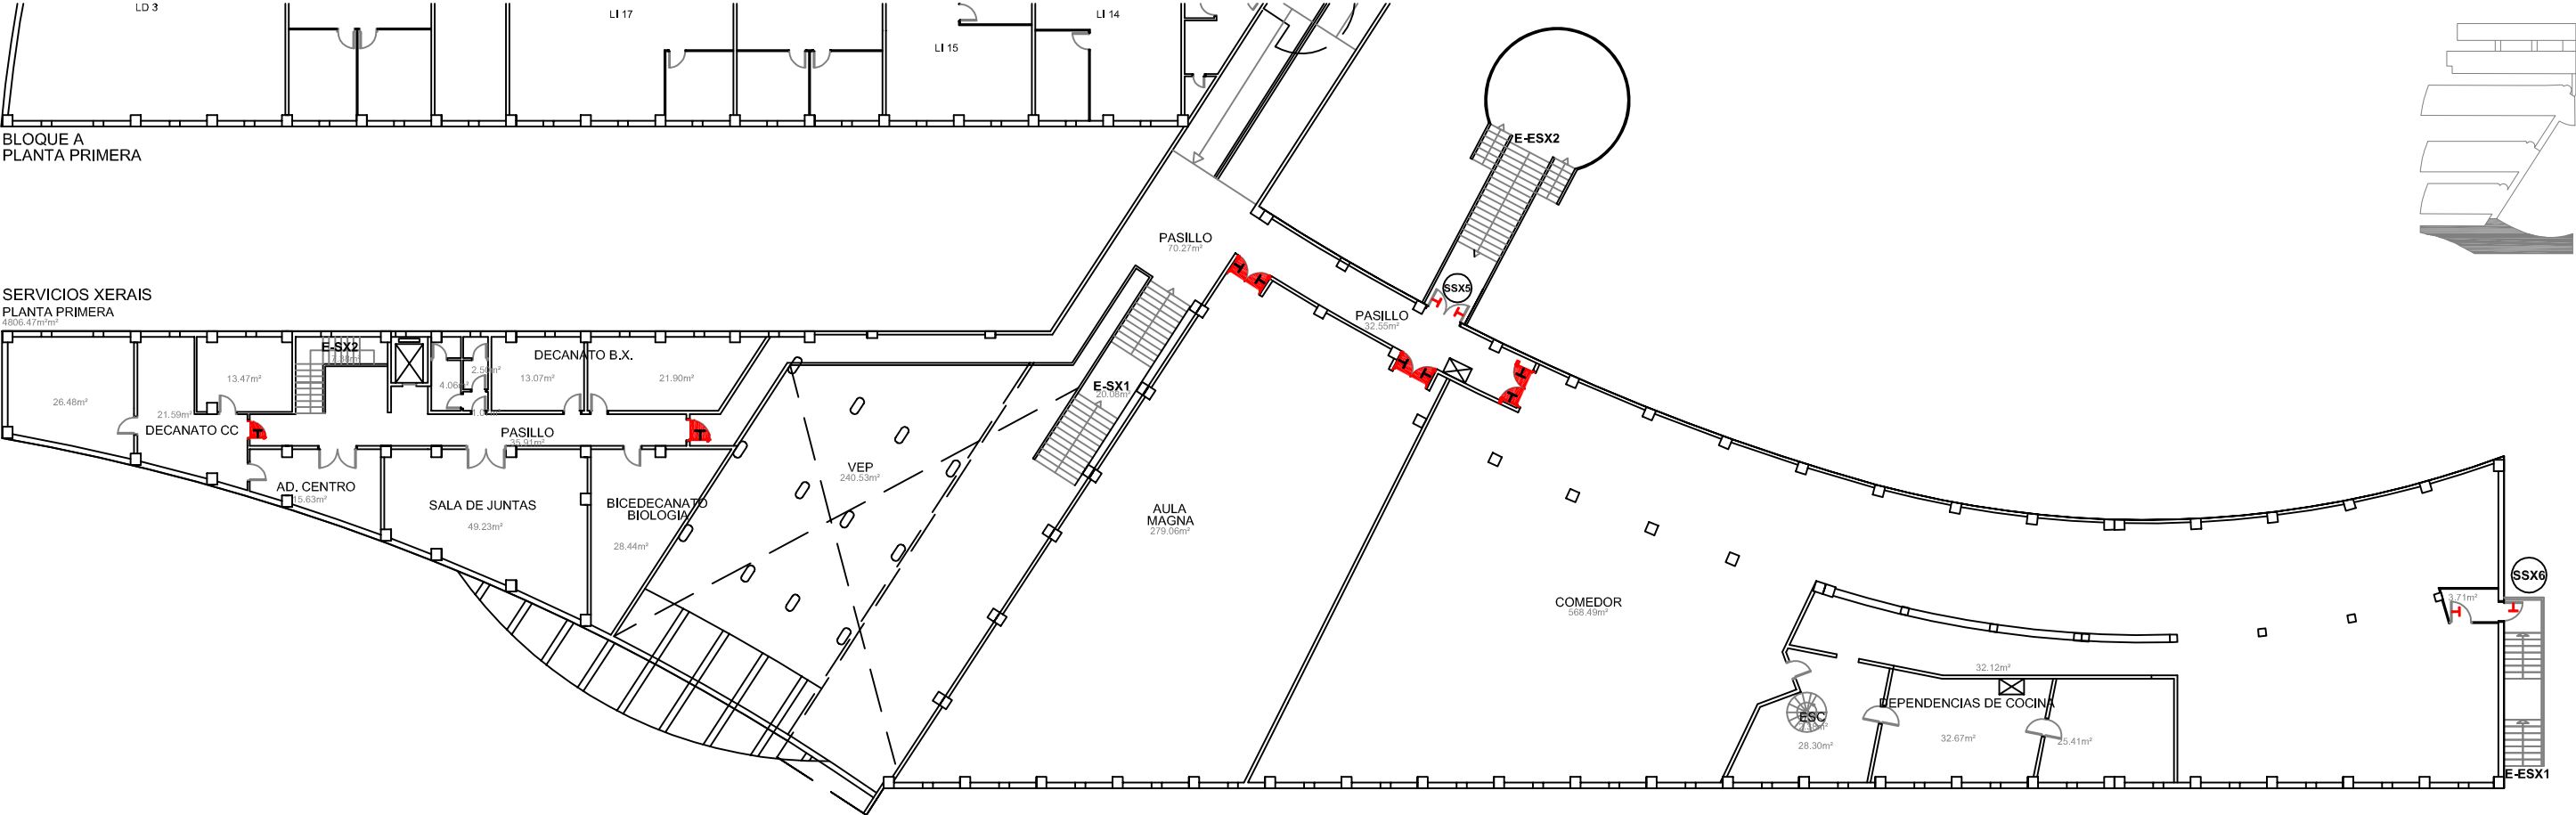

LEYENDA	
SIMBOLOGIA	DENOMINACIÓN
	SALIDAS
	NOMENCLATURA ESCALERAS
	CUADRO ELÉCTRICO
	PUERTA RF CON ANTIPÁTICO
	PUERTA CON ANTIPÁTICO

Edificios de Ciencias Experimentales: Facultades de Biología, Química y C.C. del Mar BLOQUES A Y SX			 UNIVERSIDADE DE VIGO	
Documento: PLAN DE AUTOPROTECCIÓN			CAPITULO 2 PLANOS DESCRIPTIVOS	
Planta: PRIMERA A PRIMERA SX				
Autor:				
Escala: 1/300	Revisión: 0	Nº de plano: 5	Fecha: NOV.-2010	Delineación: Natalia Montero Arribas

