
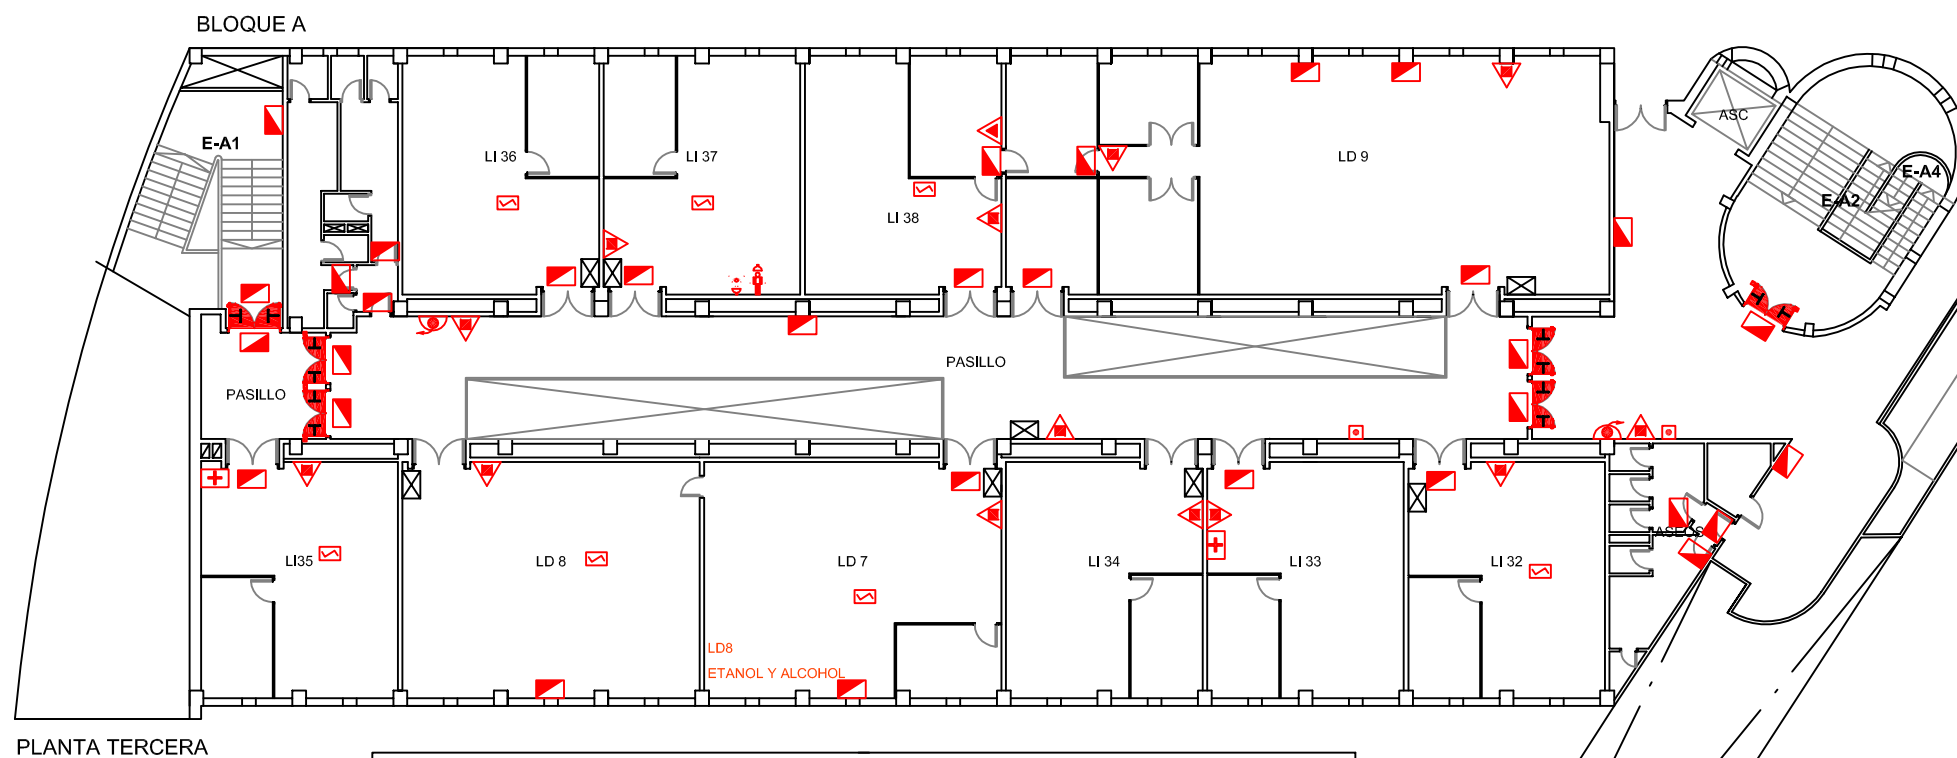
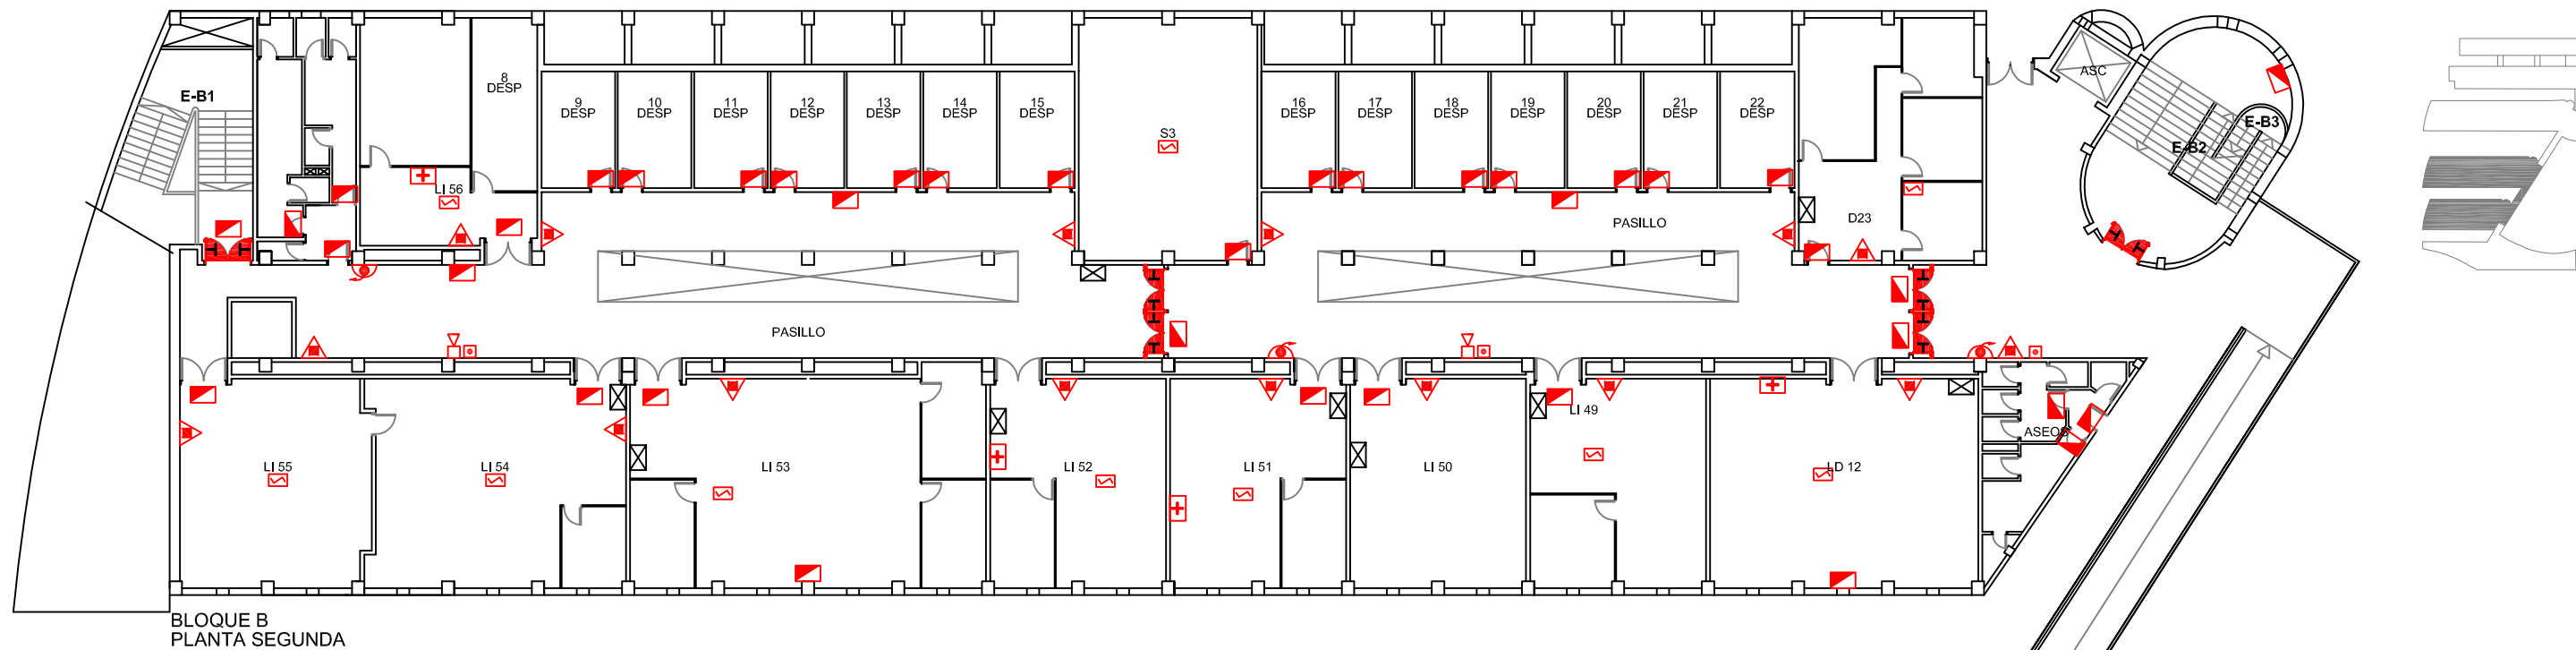


LEYENDA			
SIMBOLOGÍA	DENOMINACIÓN	SIMBOLOGÍA	DENOMINACIÓN
E	NOMENCLATURA ESCALERAS		EXTINTOR DE CO2
	CUADRO ELÉCTRICO		BOCA DE INCENDIOS EQUIPADA
	PUERTA RF CON ANTIPÁTICO		SIRENA
	RETENEDORES EN PUERTA		PULSADOR MANUAL DE ALARMA
	DETECTOR ÓPTICO DE INCENDIOS		BOTIQUÍN
	LUMINARIA DE EMERGENCIA		DUCHA DE EMERGENCIA
	EXTINTOR DE POLVO		LAVAJOS DE EMERGENCIA

Edificios de Ciencias Experimentales: Facultades de Biología, Química y C.C. del Mar BLOQUES A Y B		 UNIVERSIDADE DE VIGO	
Documento: PLAN DE AUTOPROTECCIÓN		CAPITULO 4 MEDIOS DE P.C.I. Autor: 	
Escala: 1/250	Revisión: 0	Nº de plano: 1	Fecha: NOV.-2010 Delineación: Natalia Montero Arribas

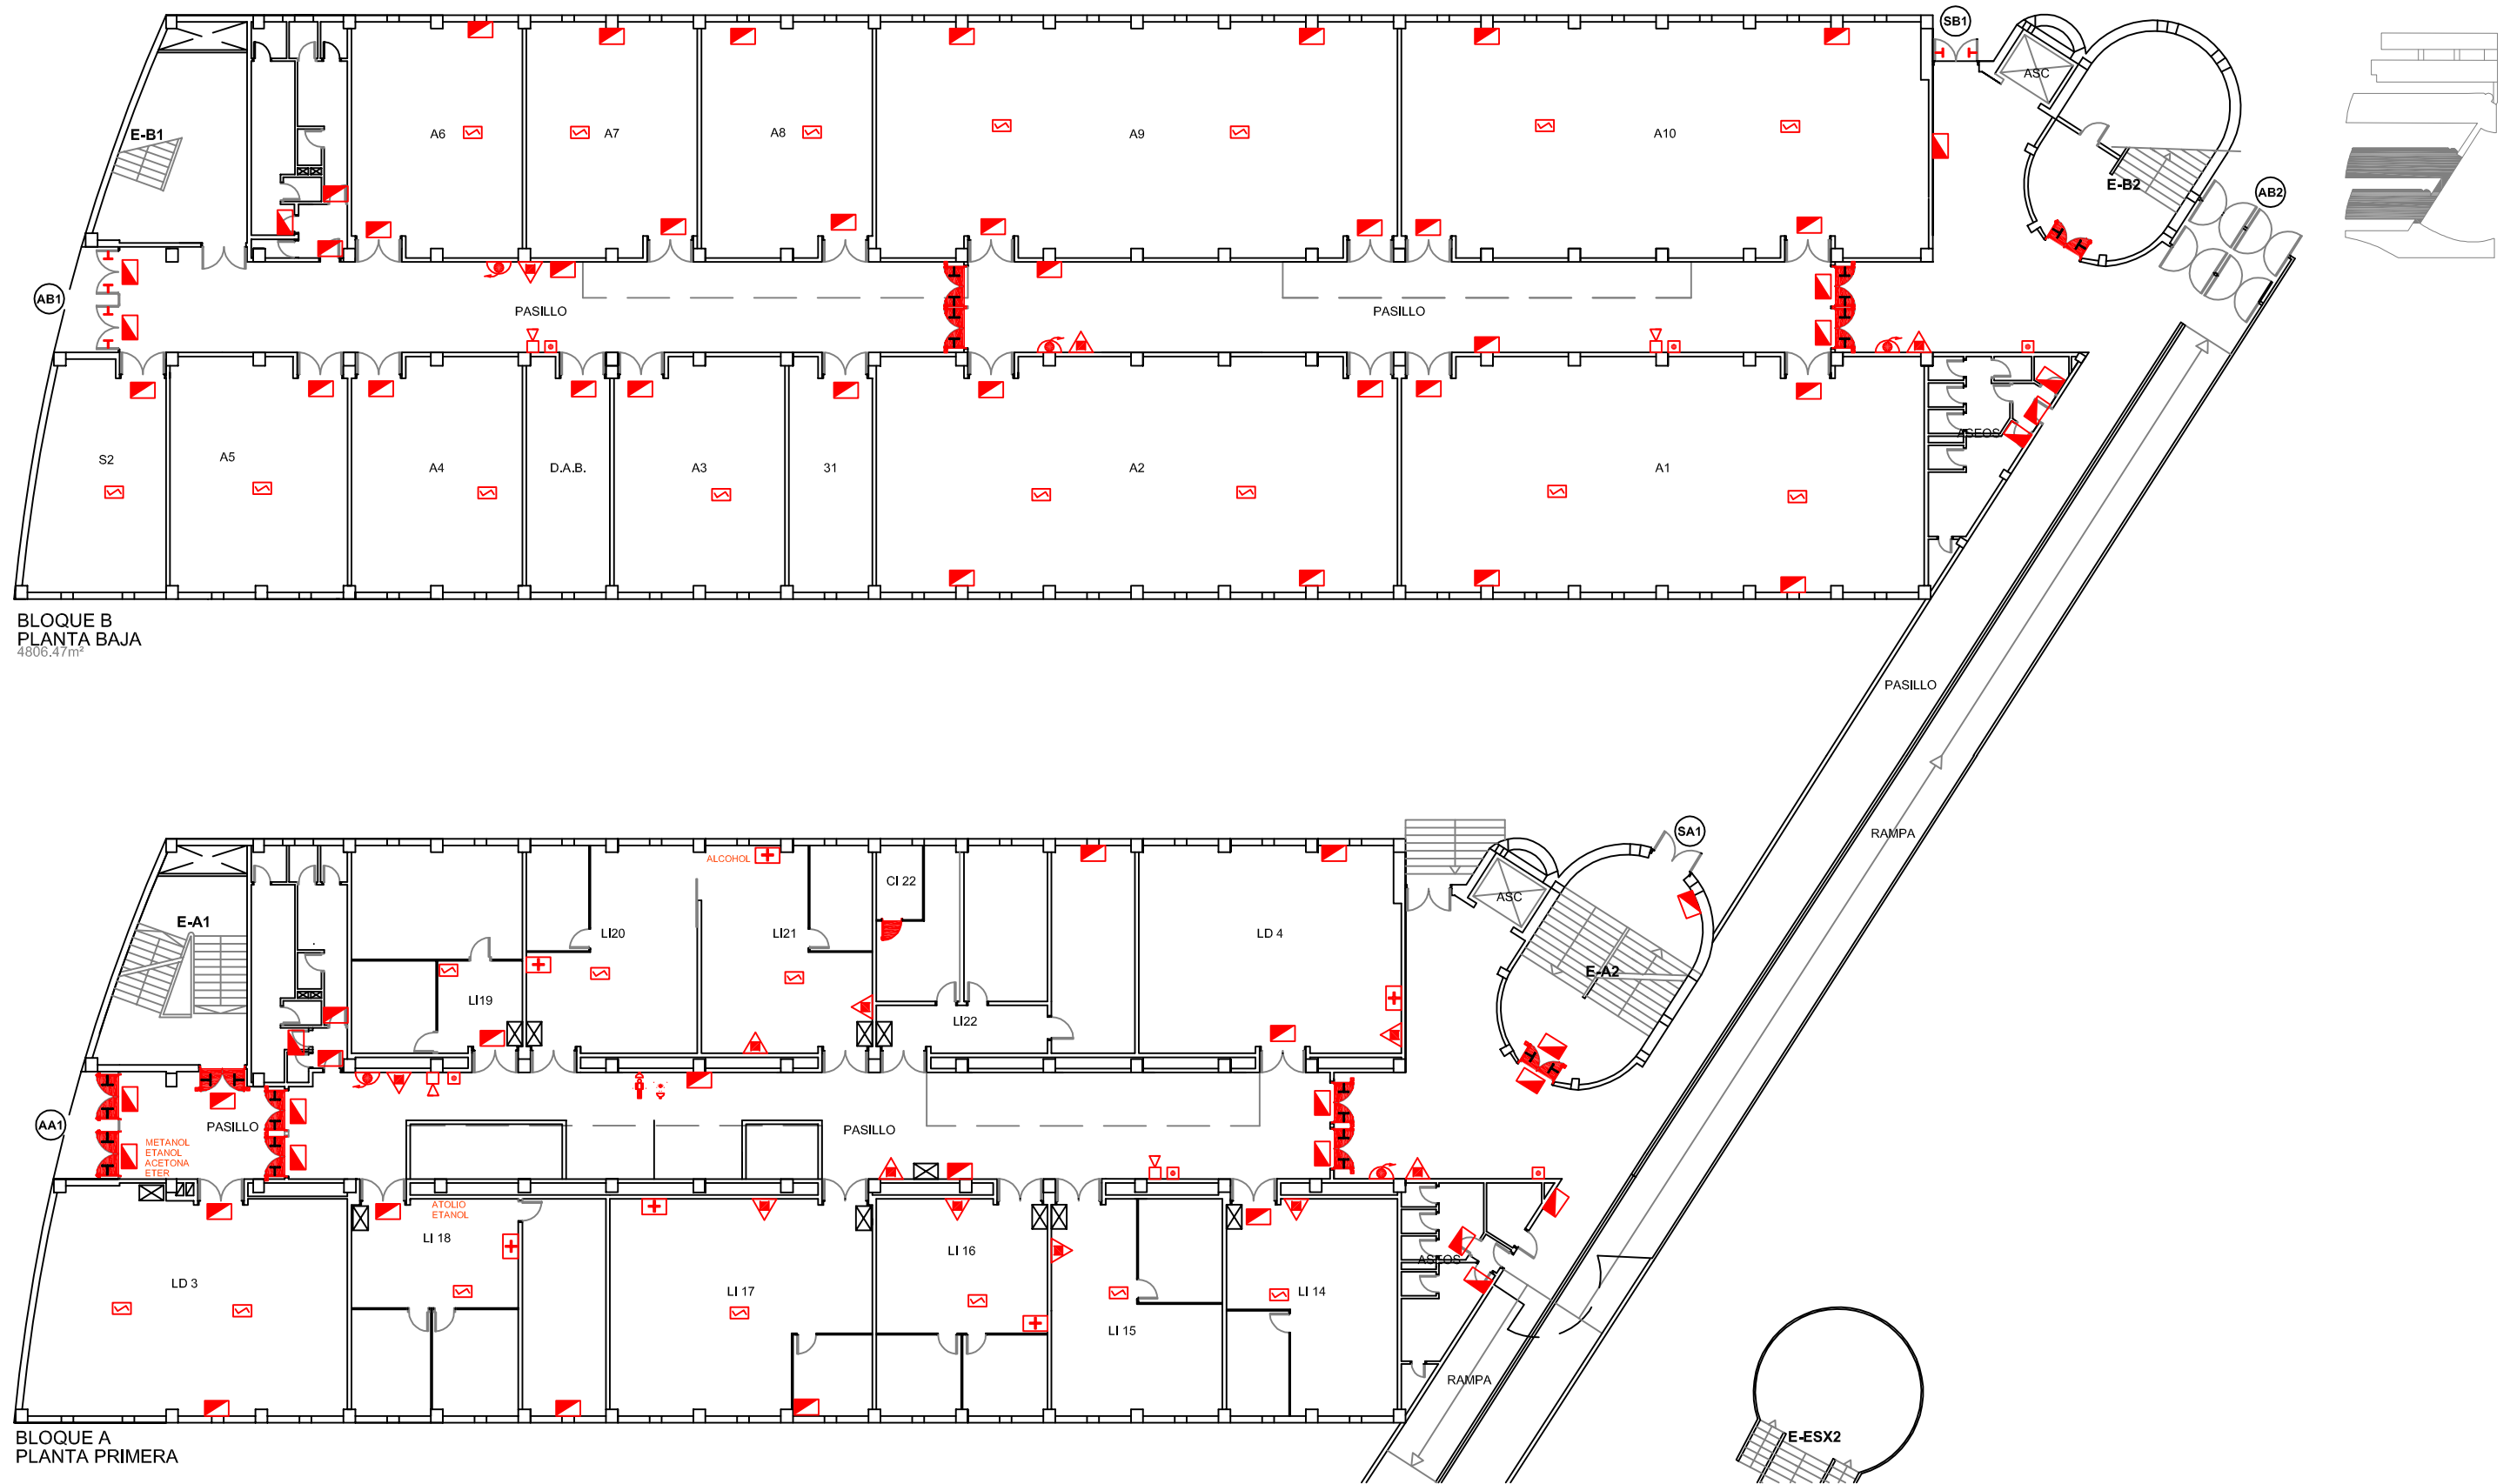

BLOQUE B
PLANTA BAJA
4806.47m²

BLOQUE A
PLANTA PRIMERA

LEYENDA					
SIMBOLOGÍA	DENOMINACIÓN	SIMBOLOGÍA	DENOMINACIÓN	SIMBOLOGÍA	DENOMINACIÓN
A	ACCESOS	H	PUERTA CON ANTIPÁTICO	🔊	SIRENA
S	SALIDAS	🔒	RETENEDORES EN PUERTA	🔴	PULSADOR MANUAL DE ALARMA
E	NOMENCLATURA ESCALERAS	🔍	DETECTOR ÓPTICO DE INCENDIOS	🩹	BOTIQUÍN
⊠	CUADRO ELÉCTRICO	🔦	LUMINARIA DE EMERGENCIA	🚿	DUCHA DE EMERGENCIA
🚪	PUERTA RF CON ANTIPÁTICO	🔥	EXTINTOR DE POLVO	🚰	LAVAOJOS DE EMERGENCIA
🚪	PUERTA RF	👁	BOCA DE INCENDIOS EQUIPADA		

Edificios de Ciencias Experimentales:
Facultades de Biología, Química y C.C. del Mar
BLOQUES A Y B

**UNIVERSIDADE DE VIGO**

Documento:
PLAN DE AUTOPROTECCIÓN

CAPÍTULO 4
MEDIOS DE P.C.I.

Planta:
PRIMERA A BAJA B
Autor:



Escala:
1/250

Revisión:
0

Nº de plano:
3

Fecha:
NOV.-2010

Delineación:
Natalia Montero Arribas

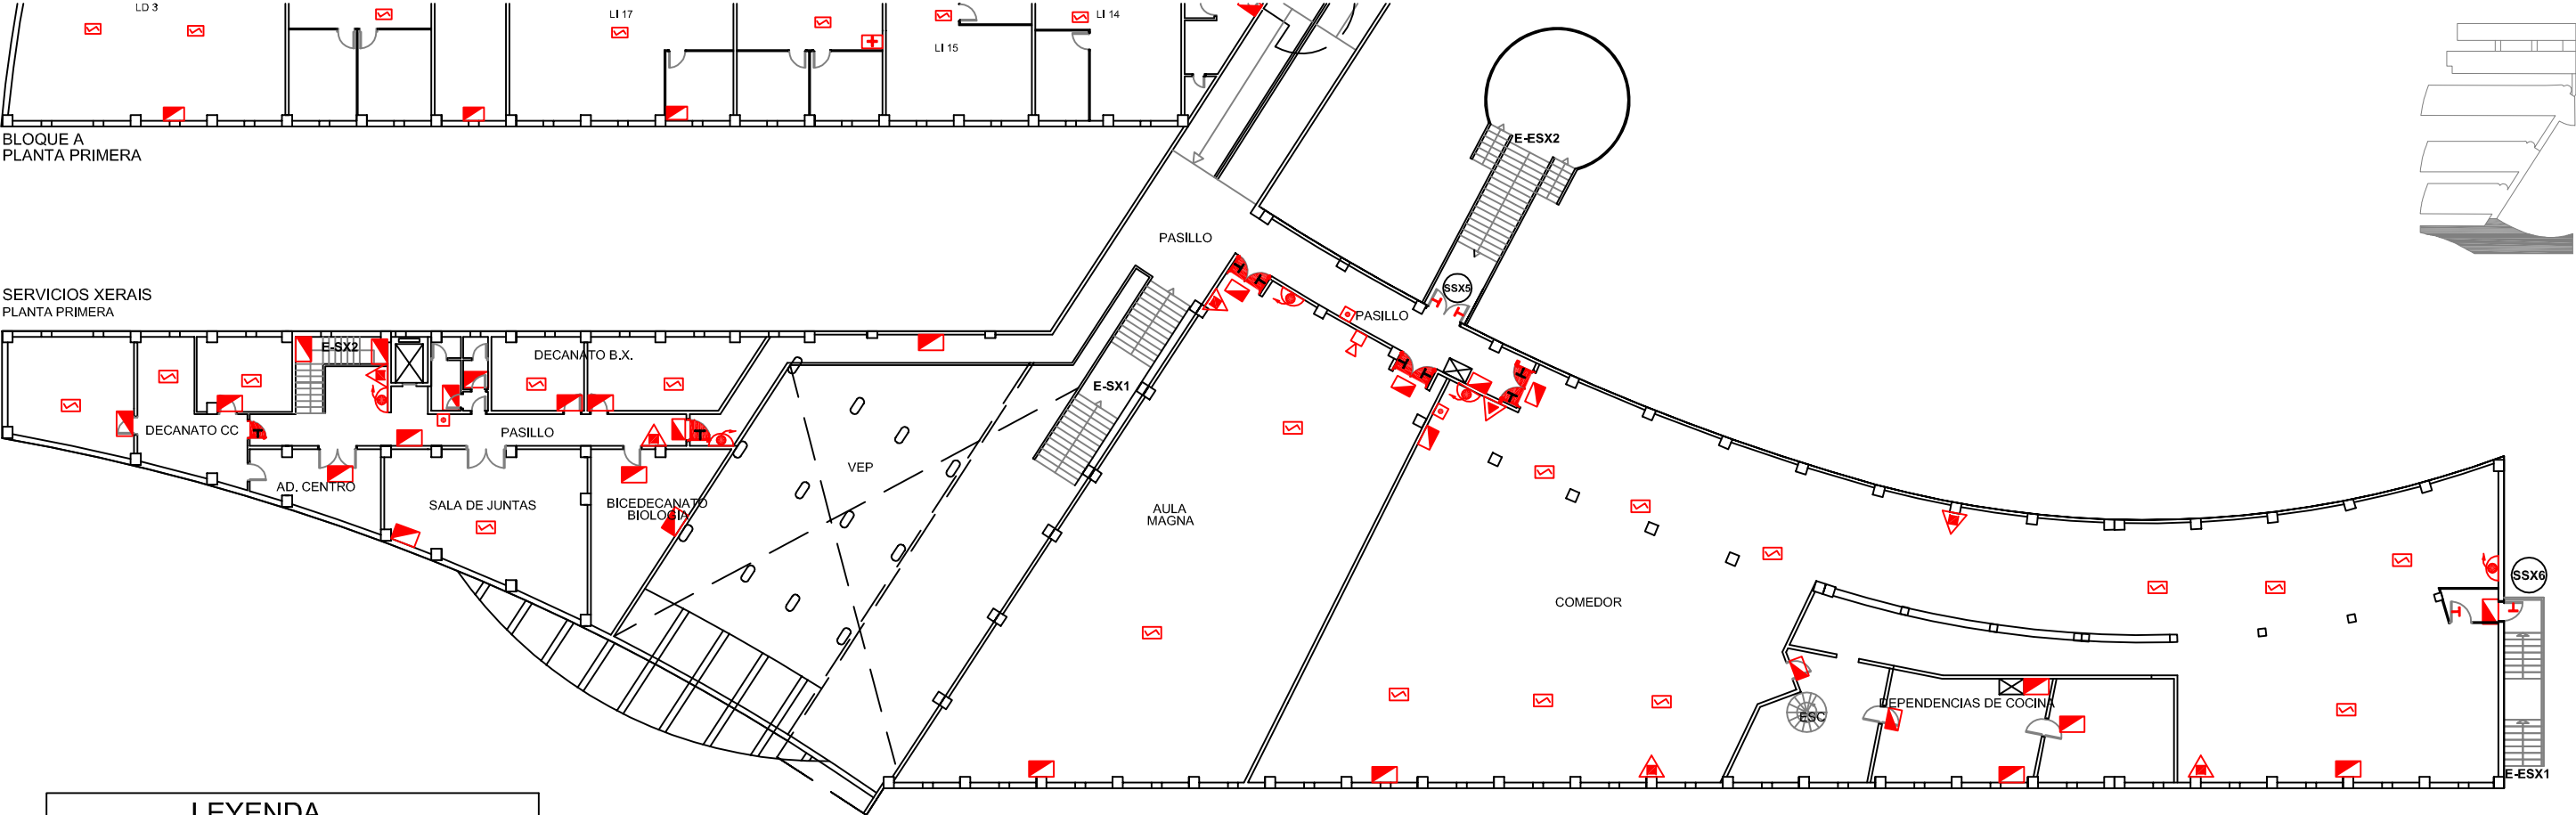


LEYENDA	
SIMBOLOGÍA	DENOMINACIÓN
	SALIDAS
	NOMENCLATURA ESCALERAS
	CUADRO ELÉCTRICO
	PUERTA RF CON ANTIPÁTICO
	PUERTA CON ANTIPÁTICO
	DETECTOR ÓPTICO DE INCENDIOS
	LUMINARIA DE EMERGENCIA
	EXTINTOR DE POLVO
	BOCA DE INCENDIOS EQUIPADA
	SIRENA
	PULSADOR MANUAL DE ALARMA

Edificios de Ciencias Experimentales: Facultades de Biología, Química y C.C. del Mar BLOQUES A Y SX		 UNIVERSIDADE DE VIGO	
Documento: PLAN DE AUTOPROTECCIÓN		CAPITULO 4 MEDIOS DE P.C.I.	
Escala: 1/300	Revisión: 0	Nº de plano: 4	Fecha: NOV.-2010
Delineación: Natalia Montero Arribas		Planta: PRIMERA A Autor:  Klee INGENIERO EN CONSTRUCCIÓN CONSTRUCIONES	



BLOQUE A
PLANTA BAJA ESC. 1/300


BLOQUE SERVICIOS XERAIS

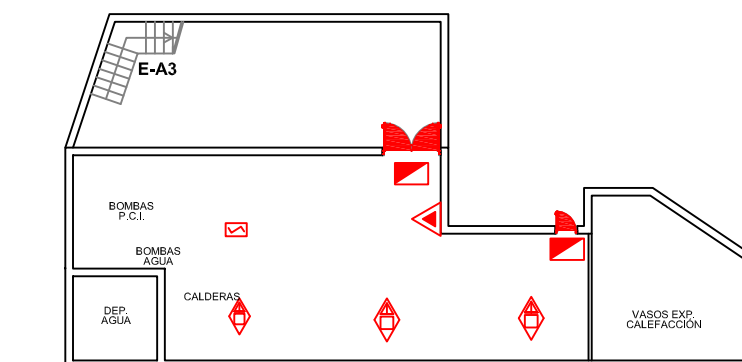


BLOQUE A
PLANTA SÓTANO ESC. 1/250

LEYENDA			
SIMBOLOGÍA	DENOMINACIÓN	SIMBOLOGÍA	DENOMINACIÓN
(A)	ACCESOS	▲	EXTINTOR DE POLVO
(S)	SALIDAS	▲	EXTINTOR DE CO2
E	NOMENCLATURA ESCALERAS	👁	BOCA DE INCENDIOS EQUIPADA
⚡	CUADRO ELÉCTRICO	📢	SIRENA
🚪	PUERTA RF CON ANTIPÁTICO	📢	SIRENA ACÚSTICA/ÓPTICA
🚪	PUERTA RF	🔴	PULSADOR MANUAL DE ALARMA
🚪	PUERTA CON ANTIPÁTICO	🛒	BOTIQUÍN
🚪	RETENEDORES EN PUERTA	🔴	BOTELLAS GASES
🔴	DETECTOR ÓPTICO DE INCENDIOS	🔴	CENTRAL DE ALARMAS
🔴	LUMINARIA DE EMERGENCIA	🔴	EXT.AUTOMÁTICO POLVO Y GAS



Edificios de Ciencias Experimentales: Facultades de Biología, Química y C.C. del Mar BLOQUES A Y SX		 UNIVERSIDADE DE VIGO	
Documento: PLAN DE AUTOPROTECCIÓN		Planta: BAJA A BAJA SX Autor:	
Escala: 1/300		Revisión: 0	Nº de plano: 5
Fecha: NOV.-2010		Delineación: Natalia Montero Arribas	

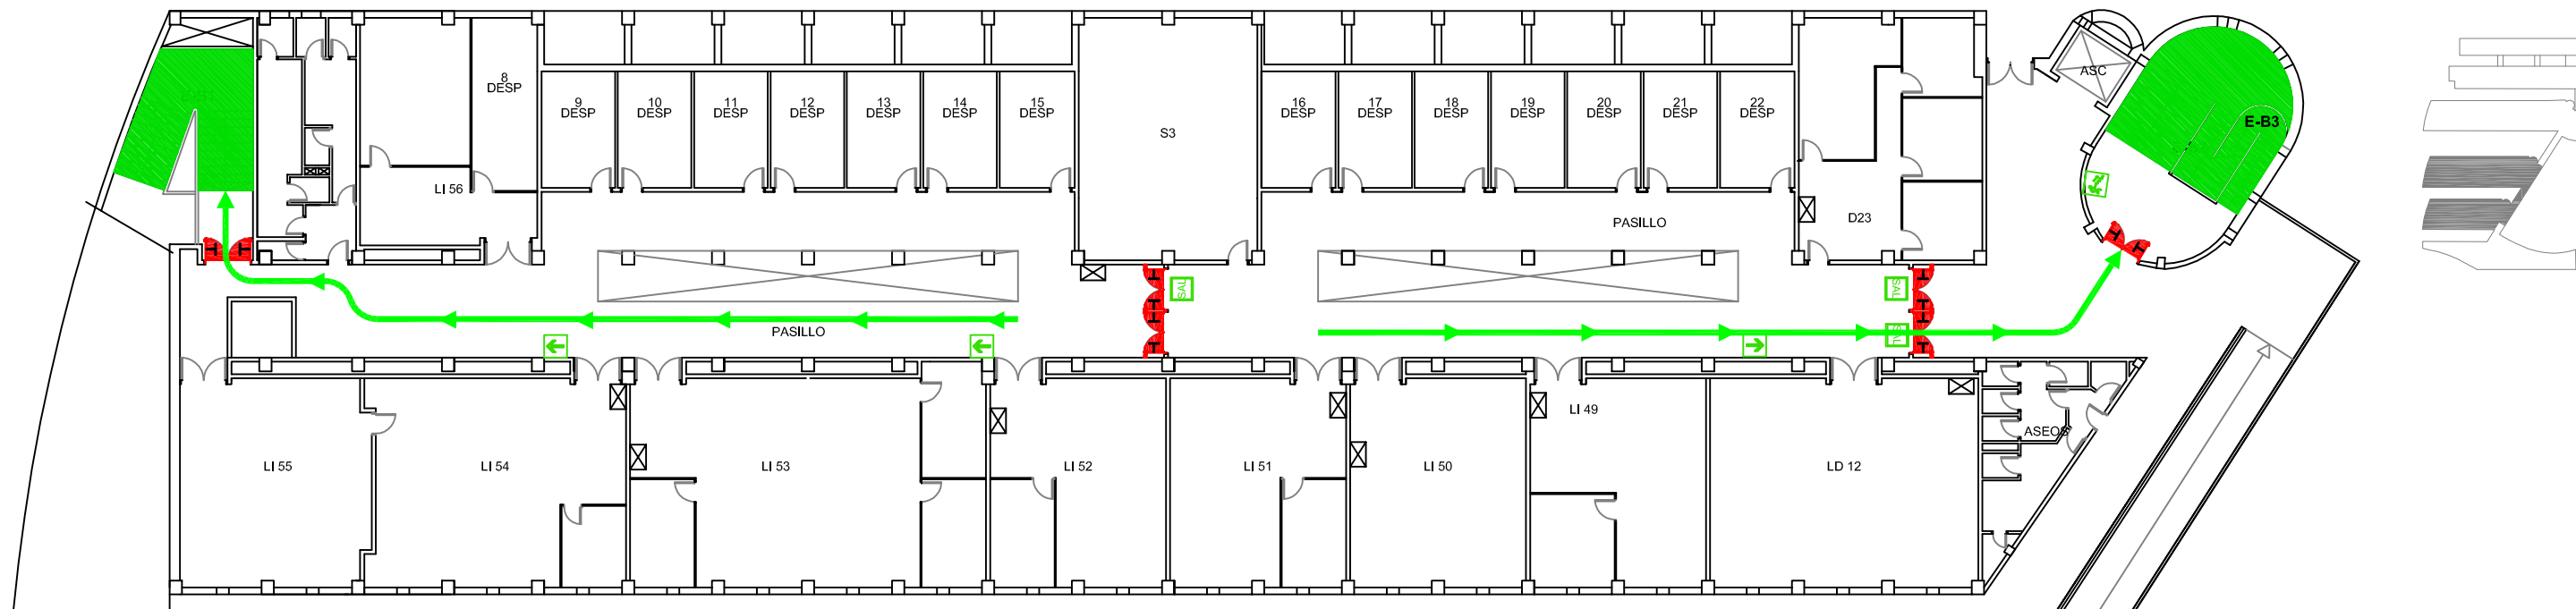

BLOQUE B
PLANTA SEGUNDA
OCUPACIÓN TEÓRICA MÁX.:131 Personas

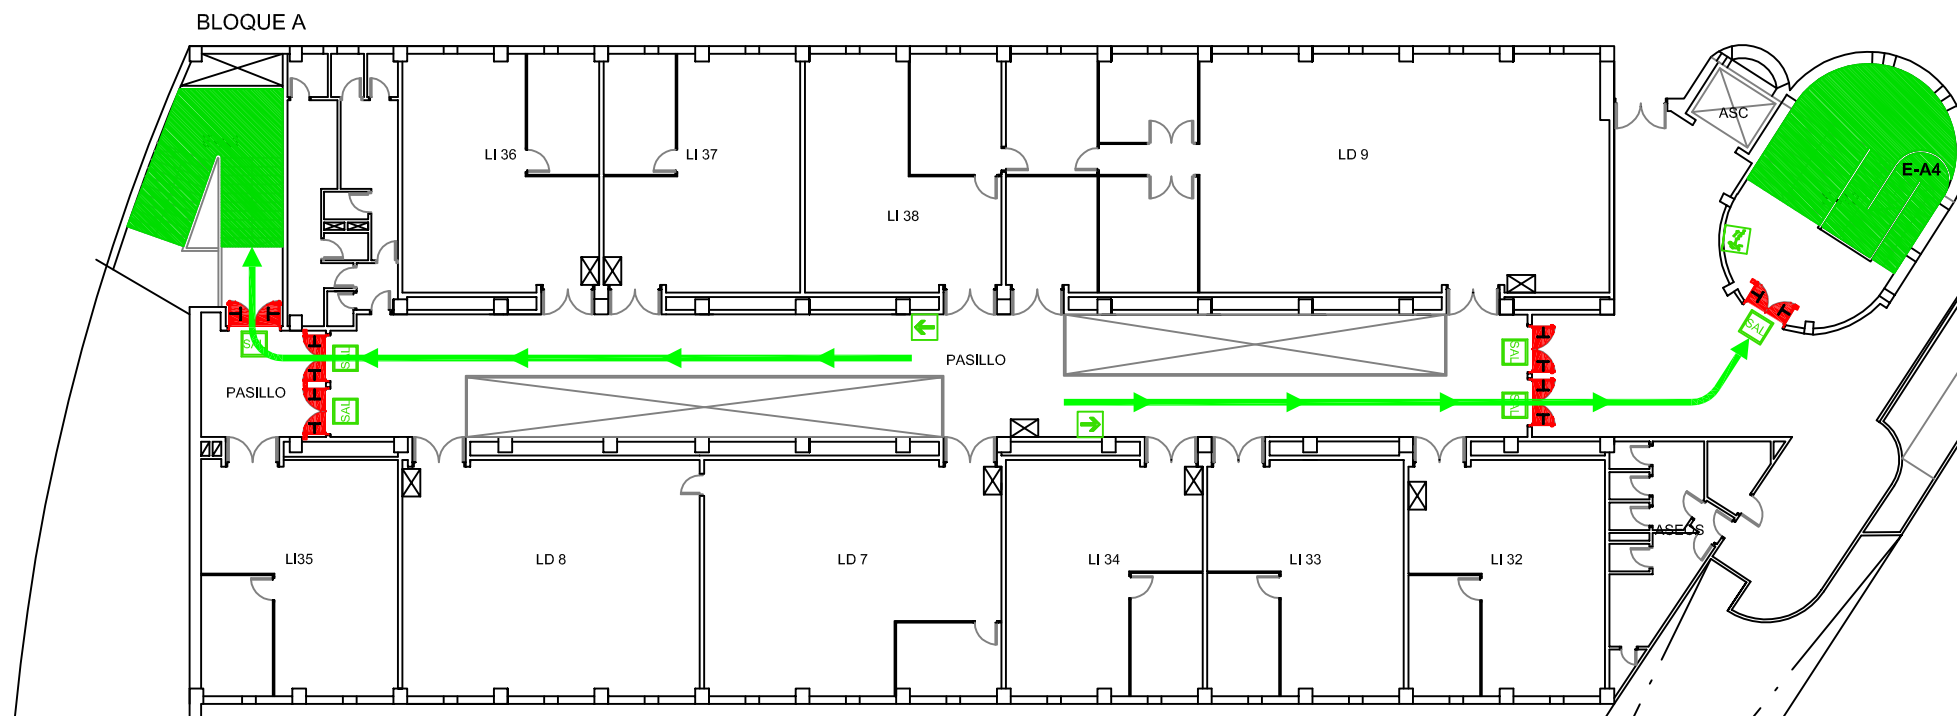


PLANTA TERCERA
OCUPACIÓN TEÓRICA MÁX.:171 Personas

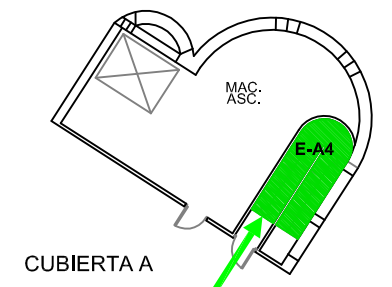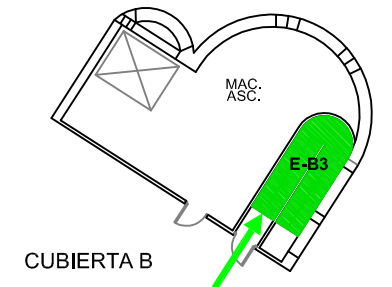


LEYENDA	
SIMBOLOGÍA	DENOMINACIÓN
E	NOMENCLATURA ESCALERAS
⊠	CUADRO ELÉCTRICO
RF	PUERTA RF CON ANTIPÁTICO
RE	RETENEDORES EN PUERTA

LEYENDA	
SIMBOLOGÍA	DENOMINACIÓN
→	DIRECCIÓN SALIDA
↓	DIRECCIÓN DE EVACUACIÓN DE BAJADA
SAL	SALIDA
→	RECORRIDO PRINCIPAL

Edificios de Ciencias Experimentales: Facultades de Biología, Química y C.C. del Mar BLOQUES A Y B		UNIVERSIDADE DE VIGO	
Documento: PLAN DE AUTOPROTECCIÓN		CAPITULO 4 RECORRIDOS DE EVACUACIÓN	
Escala: 1/250	Revisión: 0	Nº de plano: 16	Fecha: NOV.-2010 Delineación: Natalia Montero Arribas
		Planta: TERCERA Y CUB. A SEGUNDA Y CUB. B Autor: 	

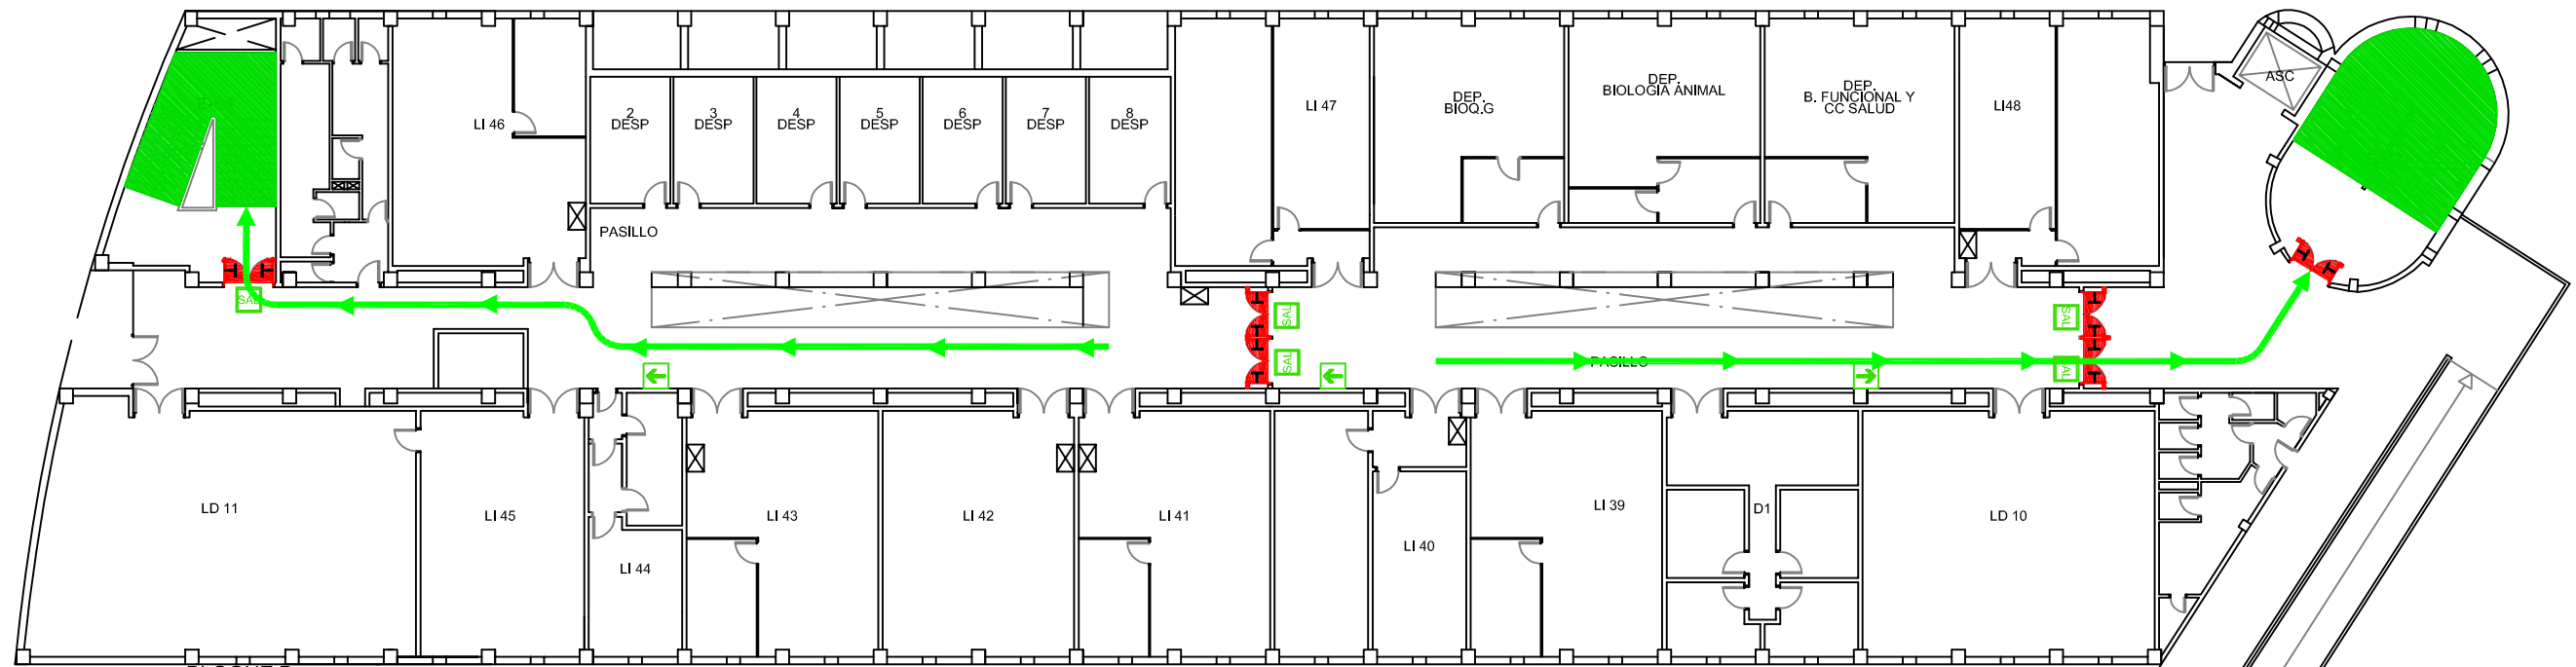

BLOQUE B
PLANTA PRIMERA
OCUPACIÓN TEÓRICA MÁX.:165 Personas

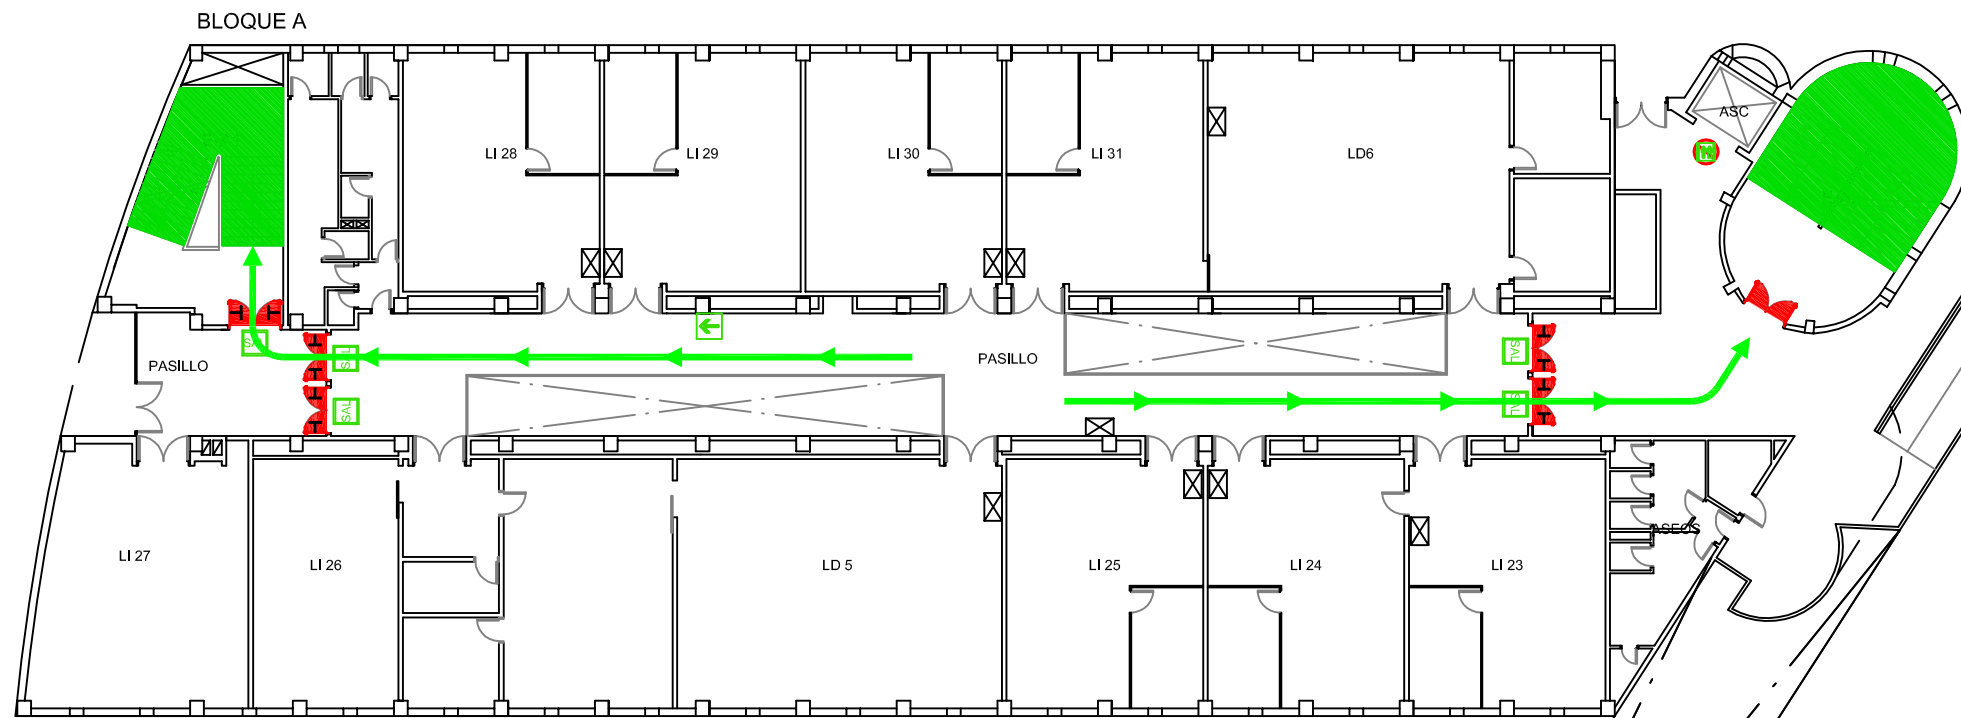


PLANTA SEGUNDA
OCUPACIÓN TEÓRICA MÁX.:159 Personas

LEYENDA	
SIMBOLOGÍA	DENOMINACIÓN
E	NOMENCLATURA ESCALERAS
⊠	CUADRO ELÉCTRICO
RF	PUERTA RF CON ANTIPÁTICO
RF	PUERTA RF
RET	RETENEDORES EN PUERTA

LEYENDA	
SIMBOLOGÍA	DENOMINACIÓN
→	DIRECCIÓN SALIDA
NO	SEÑALIZACIÓN NO USAR EN CASO DE EMERGENCIA
SAL	SALIDA
→	RECORRIDO PRINCIPAL

Edificios de Ciencias Experimentales: Facultades de Biología, Química y C.C. del Mar BLOQUES A Y B		UNIVERSIDADE DE VIGO	
Documento: PLAN DE AUTOPROTECCIÓN		CAPITULO 4 RECORRIDOS DE EVACUACIÓN	
Escala: 1/250	Revisión: 0	Nº de plano: 17	Fecha: NOV.-2010
		Delineación: Natalia Montero Arribas	Planta: SEGUNDA A PRIMERA B Autor:

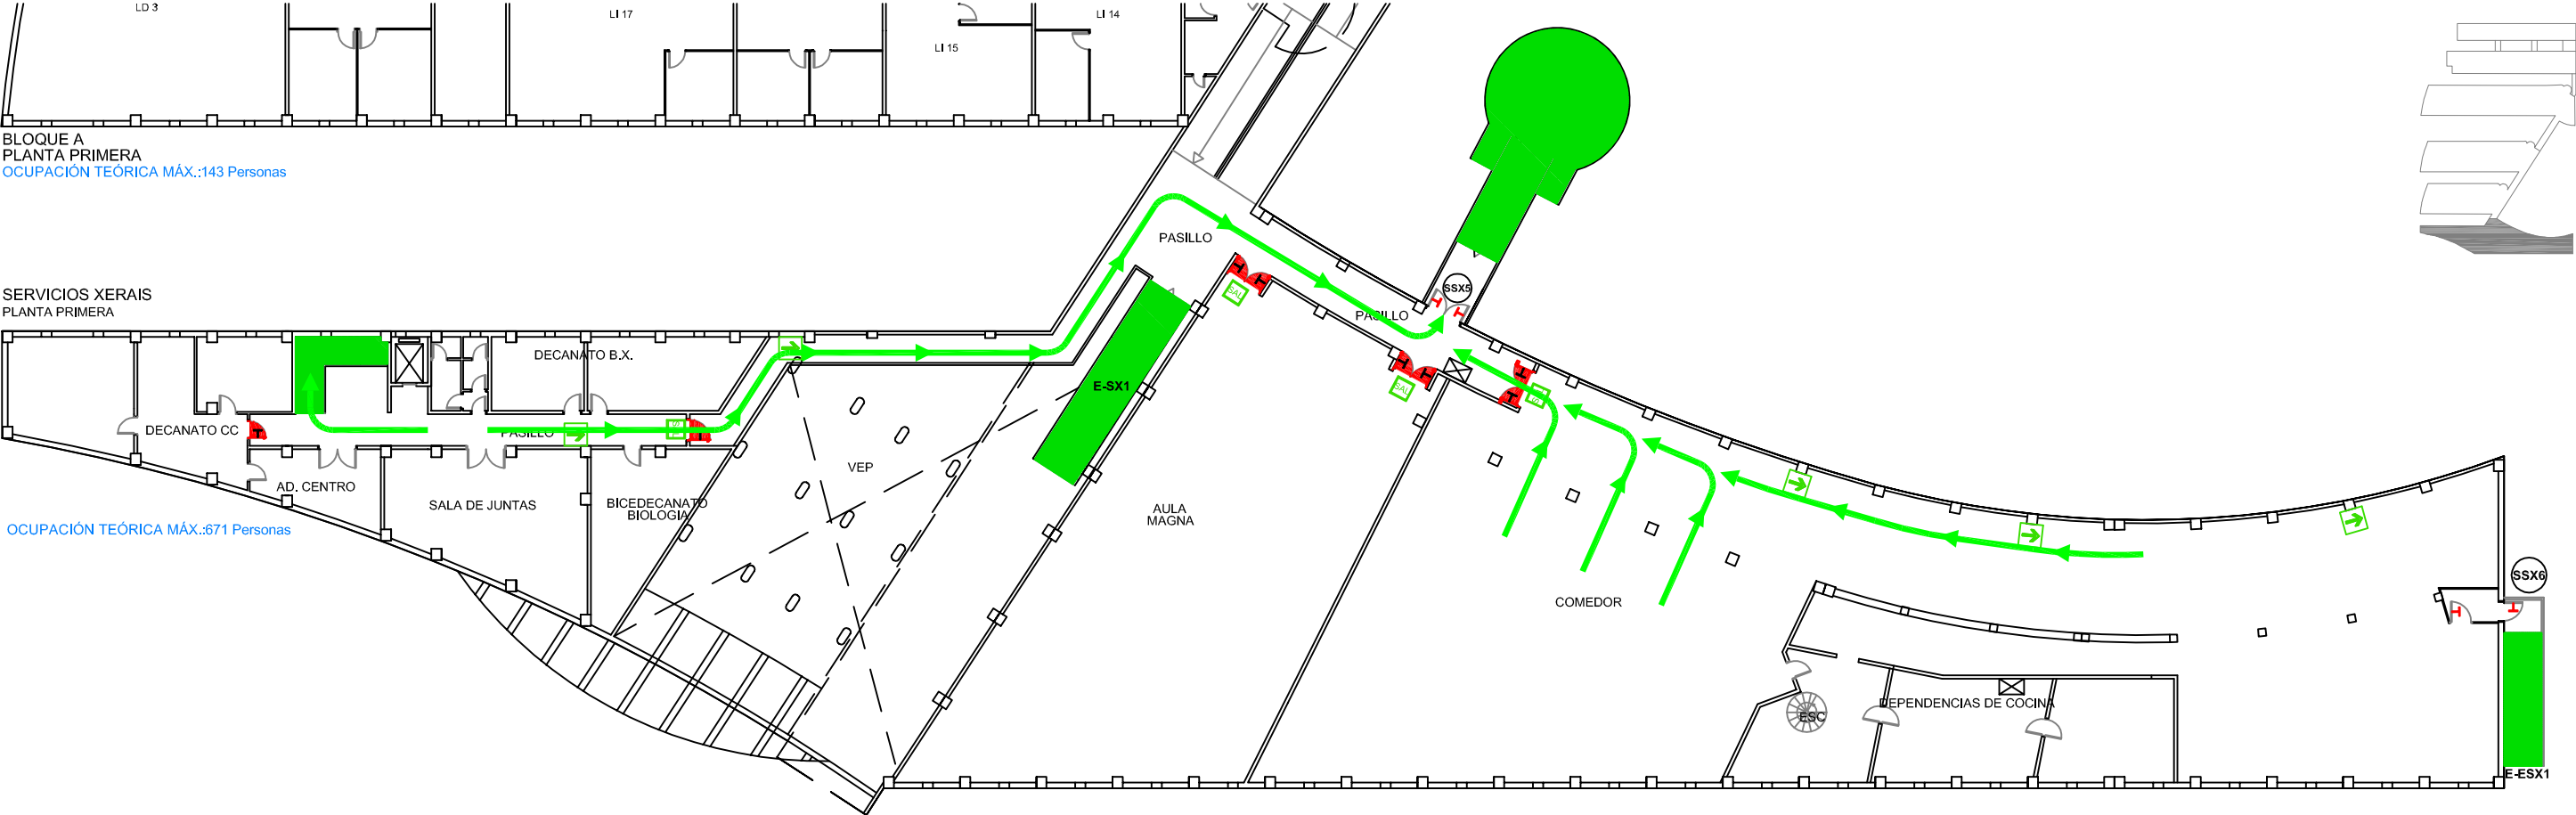

LEYENDA	
SIMBOLOGÍA	DENOMINACIÓN
	SALIDAS
	NOMENCLATURA ESCALERAS
	CUADRO ELÉCTRICO
	PUERTA RF CON ANTIPÁTICO
	PUERTA CON ANTIPÁTICO

LEYENDA	
SIMBOLOGÍA	DENOMINACIÓN
	DIRECCIÓN SALIDA
	SALIDA
	DIRECCIÓN DE EVACUACIÓN DE SUBIDA
	RECORRIDO PRINCIPAL

Edificios de Ciencias Experimentales:
Facultades de Biología, Química y C.C. del Mar
BLOQUES A Y SX

Documento:
PLAN DE AUTOPROTECCIÓN

Escala:
1/300

UNIVERSIDADE DE VIGO

CAPITULO 4
RECORRIDOS DE EVACUACIÓN

Fecha:
NOV.-2010

Planta:
PRIMERA A


Autor:

Nº de plano:
19


Delineación:
Natalia Montero Arribas



BLOQUE A
PLANTA BAJA ESC. 1/300
OCUPACION TEORICA MÁX.:124 Personas

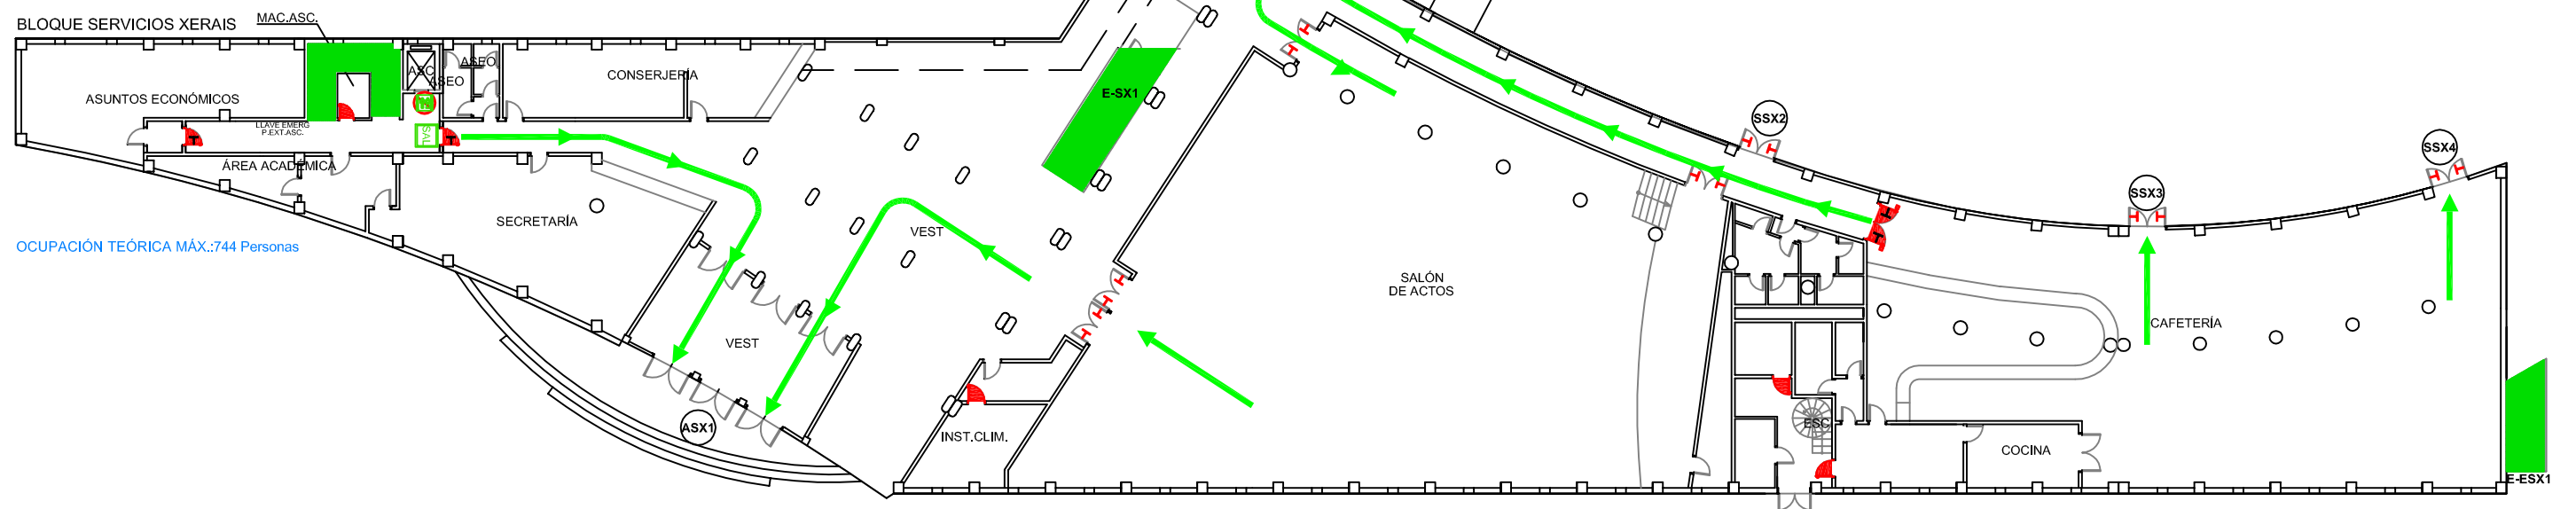

OCUPACIÓN TEÓRICA MÁX.:744 Personas

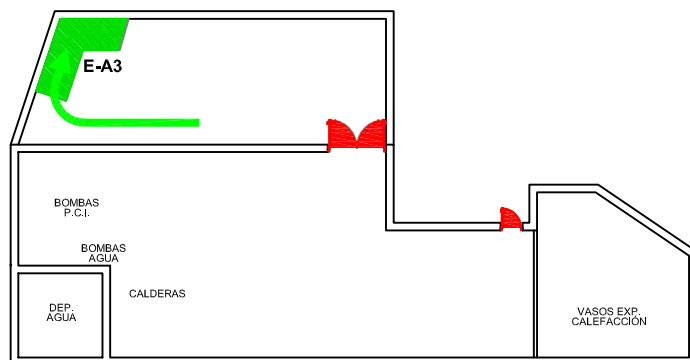


BLOQUE A
PLANTA SÓTANO ESC. 1/250
OCUPACION TEORICA MÁX.:ALTERNATIVA

LEYENDA	
SIMBOLOGÍA	DENOMINACIÓN
(A)	ACCESOS
(S)	SALIDAS
E	NOMENCLATURA ESCALERAS
⊠	CUADRO ELÉCTRICO
	PUERTA RF CON ANTIPÁTICO
	PUERTA RF
	PUERTA CON ANTIPÁTICO
	RETENEDORES EN PUERTA

LEYENDA	
SIMBOLOGÍA	DENOMINACIÓN
	SEÑALIZACIÓN NO USAR EN CASO DE EMERGENCIA
	SALIDA
	RECORRIDO PRINCIPAL

Edificios de Ciencias Experimentales: Facultades de Biología, Química y C.C. del Mar BLOQUES A Y SX		 UNIVERSIDADE DE VIGO	
Documento: PLAN DE AUTOPROTECCIÓN		CAPITULO 4 RECORRIDOS DE EVACUACIÓN	
Escala: 1/300		Planta: BAJA A BAJA SX	
Revisión: 0		Autor: 	
Nº de plano: 20		Fecha: NOV.-2010	
		Delineación: Natalia Montero Arribas	

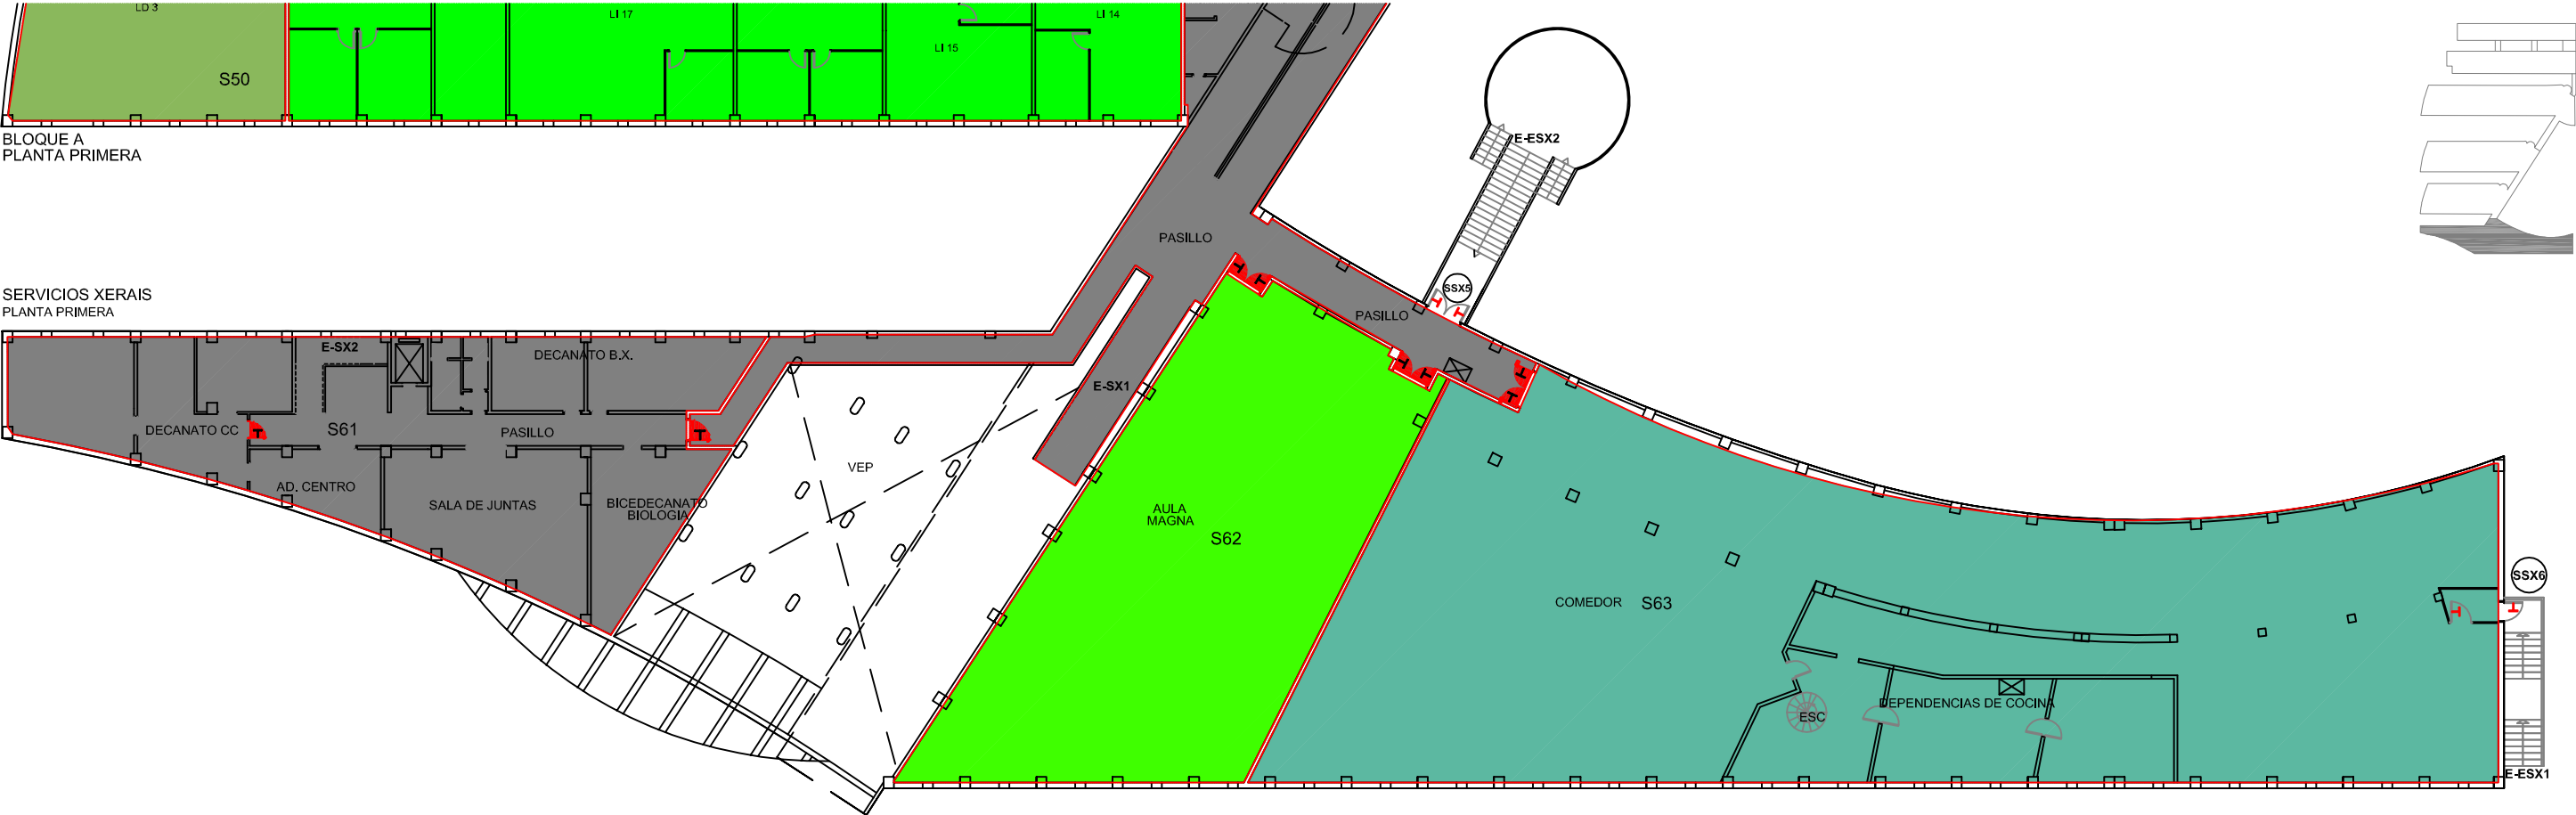

LEYENDA	
SIMBOLOGÍA	DENOMINACIÓN
	SALIDAS
	NOMENCLATURA ESCALERAS
	CUADRO ELÉCTRICO
	PUERTA RF CON ANTIPÁTICO
	PUERTA CON ANTIPÁTICO

LEYENDA	
	SECTOR 61
	SECTOR 62
	SECTOR 63

Edificios de Ciencias Experimentales: Facultades de Biología, Química y C.C. del Mar BLOQUES A Y SX		 UNIVERSIDADE DE VIGO	
Documento: PLAN DE AUTOPROTECCIÓN		CAPITULO 4 SECTORIZACIÓN	
Escala: 1/300	Revisión: 0	Nº de plano: 34	Fecha: NOV.-2010
Delineación: Natalia Montero Arribas		Planta: PRIMERA A Autor: 	

